



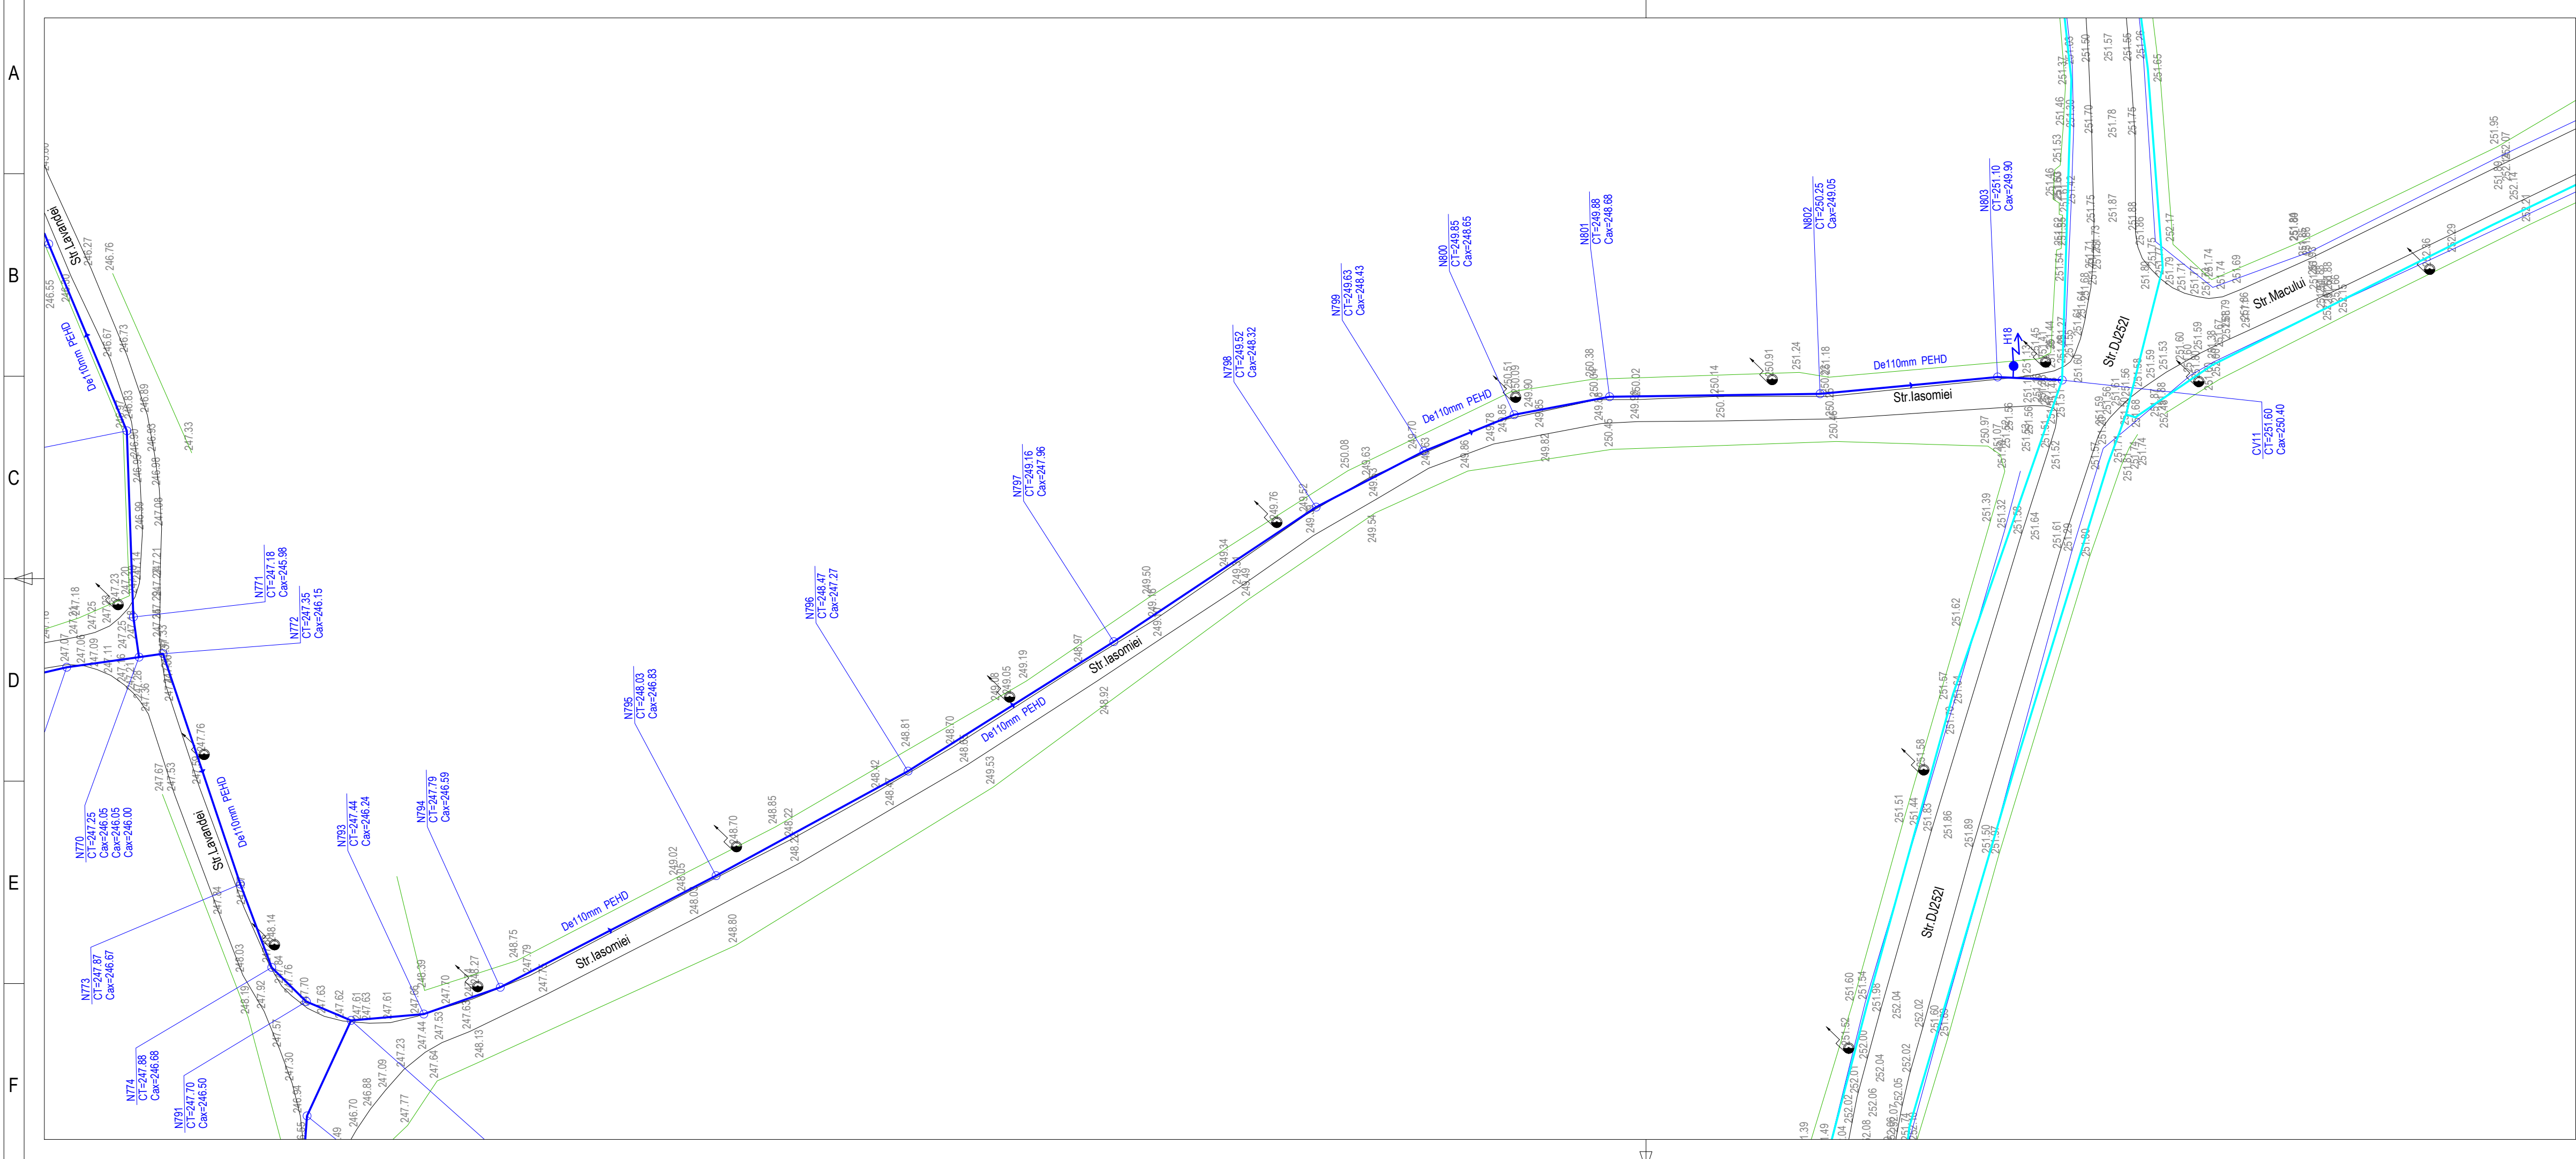

SCHEMA DE RACORD A PLASELOR

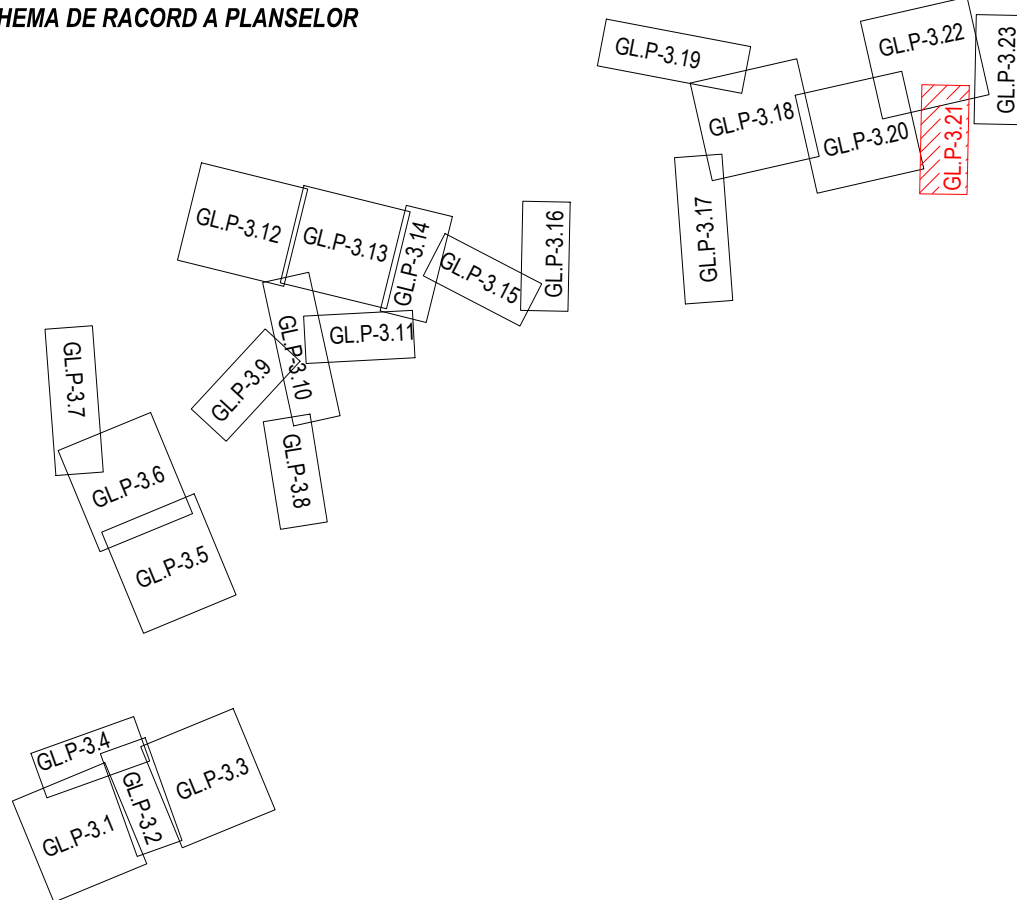

LEGENDA - SITUATIE EXISTENTA


- Retea alimentare cu apa existenta
- Sina Cale ferata
- Linie electrica
- Conducta termoficare
- Conducta gaz
- Podete drum
- Tub pod/ podet
- Zid de sprijin
- Construcții, platforme
- Fund sant
- Limita rigola
- Limita drum
- Parapet metal
- Limita gard din lemn
- Limita gard din metal
- Limita gard din sarma
- Limita gard viu
- Liziera pomi
- Mal ape curgatoare
- Platforma acces
- Podet acces
- Talveg
- Beton
- Pamant
- Pieris
- Asfalt

- Borna kilometrica
- Borna hectometrica
- Indicator rutier
- Stalp electric din beton rotund
- Stalp electric din beton patrat
- Transformator
- Stalp electric medie tensiune
- Camin vizitare cabluri electrice
- Cruce
- Statuie
- Nuc/Castan
- Copac foioase
- Copac conifere
- Monument al naturii
- Numar postal
- Camin vizitare retea gaz
- Aerisire retea gaz
- Cutie contor gaz
- Camin vizitare retea comunicatii
- Borna cabluri
- Stalp retele comunicatii
- Firida telekom
- Camin vizitare retea termoficare
- Camin retea neidentificata


LEGENDA - SITUATIE PROIECTATA

- Conducta distributie apa potabila - reabilitare
- CV xx
- CG xx
- CA xx
- CVA xx
- CVG xx
- PRV xx
- Hxx

Acesta planșă este proprietatea SC 3B CONSTRUCTION PROJECT SRL. Este interzisă copierea, difuzarea, împrumutarea sau utilizarea în alte scopuri fără permisiunea scrisă a SC 3B CONSTRUCTION PROJECT SRL.			Proiectant general: SC 3B CONSTRUCTION PROJECT SRL		STR. Alea Corneliu Coposu, NR. 11, parter, camera 3, JUDEȚUL IAȘI, ROMANIA TEL/+40 332.428.024; e-mail: 3bcon.proiect@gmail.com RO 36910830 J22/57/2017
Proiectant de specialitate: sc ispro-AL srl Iasi - Vasile Lupu 106A J22/57/2017; cui RO37201321; e-mail: isproalst@gmail.com		Beneficiar: COMUNA POIANA, JUDEȚUL GALAȚI		Proiect nr.: 107 / 2022	
Adresa amplasament LOCALITĂȚILE POIANA ȘI VIȘINA, COMUNA POIANA		Titlu proiect: SCARA: 1:500 "MODERNIZARE ȘI EXTINDERE REȚEA DE ALIMENTARE CU APĂ ÎN COMUNA POIANA, JUDEȚUL GALAȚI"		Faza: S.F.	
SPECIFICAȚIE		NUMELE		SEMNATURA	
SEF PROIECT		Dr. ing. Bodoga Ștefan			
PROIECTAT		ing. Bulai Catalin			
DESENAT		ing. Fortu Claudiu			
APROBAT		ing. Bulai Catalin			
DATA: 10.2022		Titlu planșă: Plan de situatie detaliu rețea alimentare cu apă - Comuna Poiana, județul Galați -		Planșă nr.: GL.P-3.21	

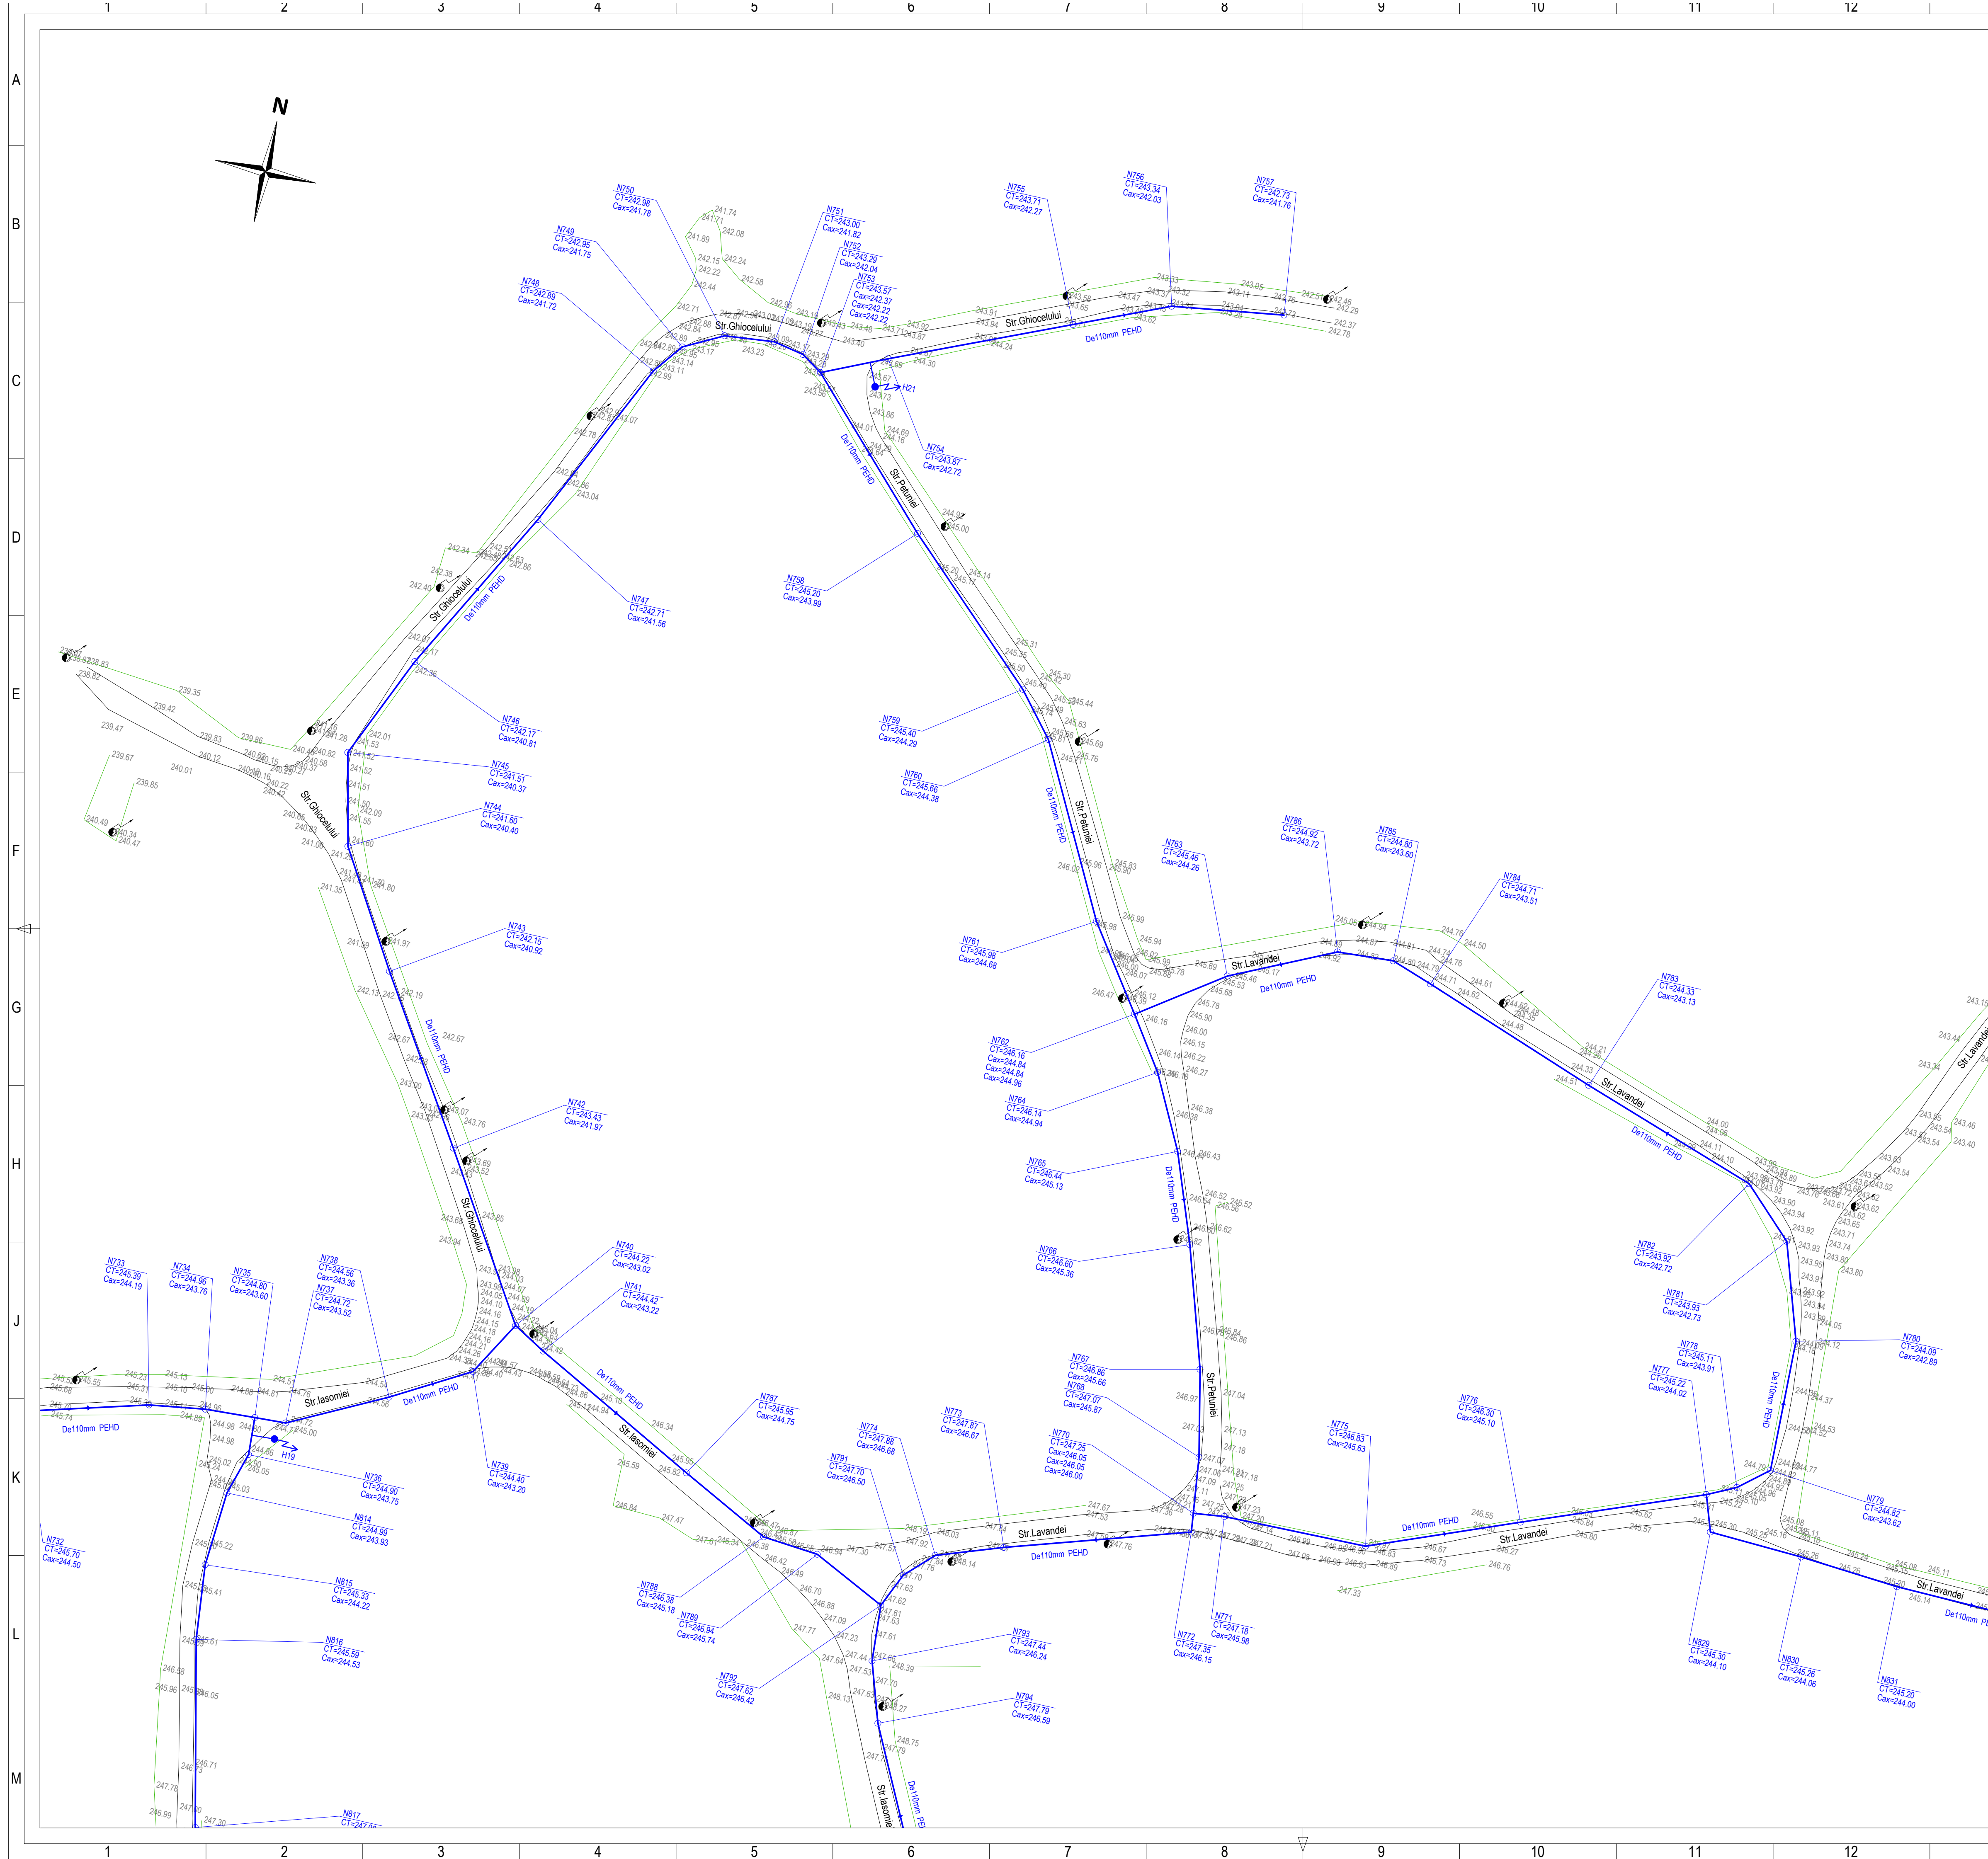

SCHEMA DE RACORD A PLANSELOR

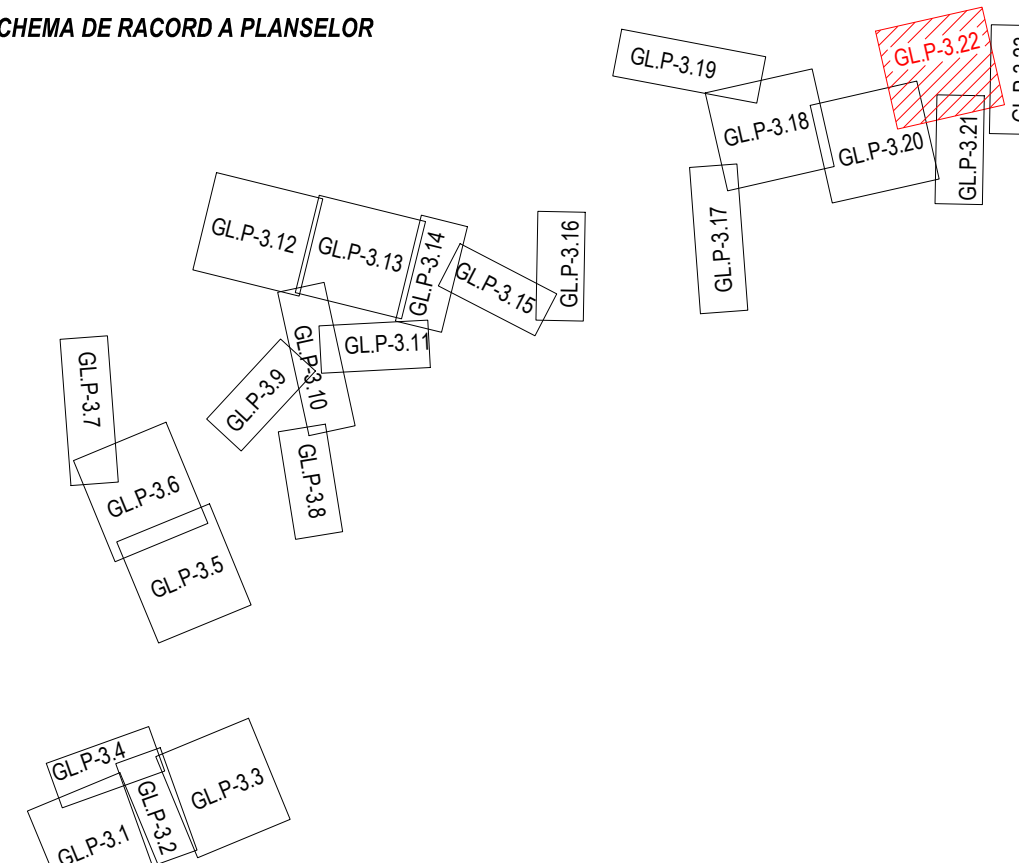

LEGENDA - SITUATIE EXISTENTA

- | | | | |
|---|-----------------------------------|---|----------------------------------|
|  | Rețea alimentară cu apă existentă |  | Bornă kilomerică |
|  | Sau Găle înțetă |  | Bornă hectorică |
|  | Linie electrică |  | Indicator rațier |
|  | Conductă termoficare |  | Stalp electric din beton rotund |
|  | Conductă gaz |  | Stalp electric metalic |
|  | Podet drum |  | Stalp electric din beton pătrat |
|  | Tud pod/podet |  | Transformator |
|  | Sau s'prîjn |  | Stalp electric medie tensiune |
|  | Construcții, platforme |  | Camin vizitare cabluri electrice |
|  | Fund son |  | Cruce |
|  | Limita rigi |  | Stamie |
|  | Limita drum |  | Nuc/Castan |
|  | Podet metal |  | Copac: foioșe |
|  | Limita gard din lemn |  | Copac: conifere |
|  | Limita gard din metal |  | Monument al naturii |
|  | Limita gard din sarmă |  | Numar postal |
|  | Limita gard viu |  | Camin vizitare rețea gaz |
|  | Liziera pom |  | Aerisire rețea gaz |
|  | Mai que carșoare |  | Cutie contor gaz |
|  | Platforma acces |  | Camin vizitare rețea comunicații |
|  | Podet acces |  | Bornă cabluri |
|  | |  | Stalp rețele comunicatii |
|  | |  | Firida telefon |
|  | |  | Camin vizitare rețea termoficare |
|  | |  | Camin rețea neidentificată |

LEGENDA - SITUATIE PROIECTATA


- Conducta distributivă apo
potabila - reabilitare*
- | | |
|---|---|
| CV XX ~~~~ | <i>Camin de vane</i> |
| EG XX ~~~~ | <i>Camin de golire</i> |
| GA XX ~~~~ | <i>Camin de aerisire</i> |
| OIA XX ~~~~ | <i>Camin de vane si aerisire</i> |
| DVG XX ~~~~ | <i>Camin de vane si golire</i> |
| PRU XX ~~~~ | <i>Camin de vane reducere a presiunii</i> |
|  HXX | <i>Hydrant exterior supraterran</i> |


Proiectant general:
SC 3B CONSTRUCTION PROJECT SRL


STR. Aleea Corneliu Coposu, NR. 11, parter, camera
 JUDETUL IASI, ROMANIA
 TEL./+40 332.428.024, email: 3bcon.project@gmail.com
 RO 36910830 J22/57/2017

Proiectant de specialitate sc ispro-AL srl Iasi - Vaslui - Suceava - Harghita 022/579-2017; 0741/20729321; email: isproal@gmail.com			Beneficiar: COMUNA POIANA, JUDEȚUL GALAȚI Adresa amplasament LOCALITĂȚILE POIANA ȘI VIȘINA, COMUNA POIANA		Proiect 107 /
SPECIFICAȚIE SER PROIECT PROIECTAT DESINAT APROBAT	NUMELE Dr. ing. Bogdan Ștefan ing. Bulai Catalin ing. Fortu Claudiu ing. Bulai Catalin	SEMNATURA    	SCARA: 1:500 10.2022	Data prezent "MODERNIZARE ȘI EXTINDEREA REȚEA DE ALIMENTARE CU APA ÎN COMUNA JUDEȚUL GALAȚI" Data plan Plan de situație detaliat rețea alimentare cu apă - Comuna Poiana, județul Galați -	Fază S.F. GL.P.
3	14	15	16		

A
B
C
D
E
F

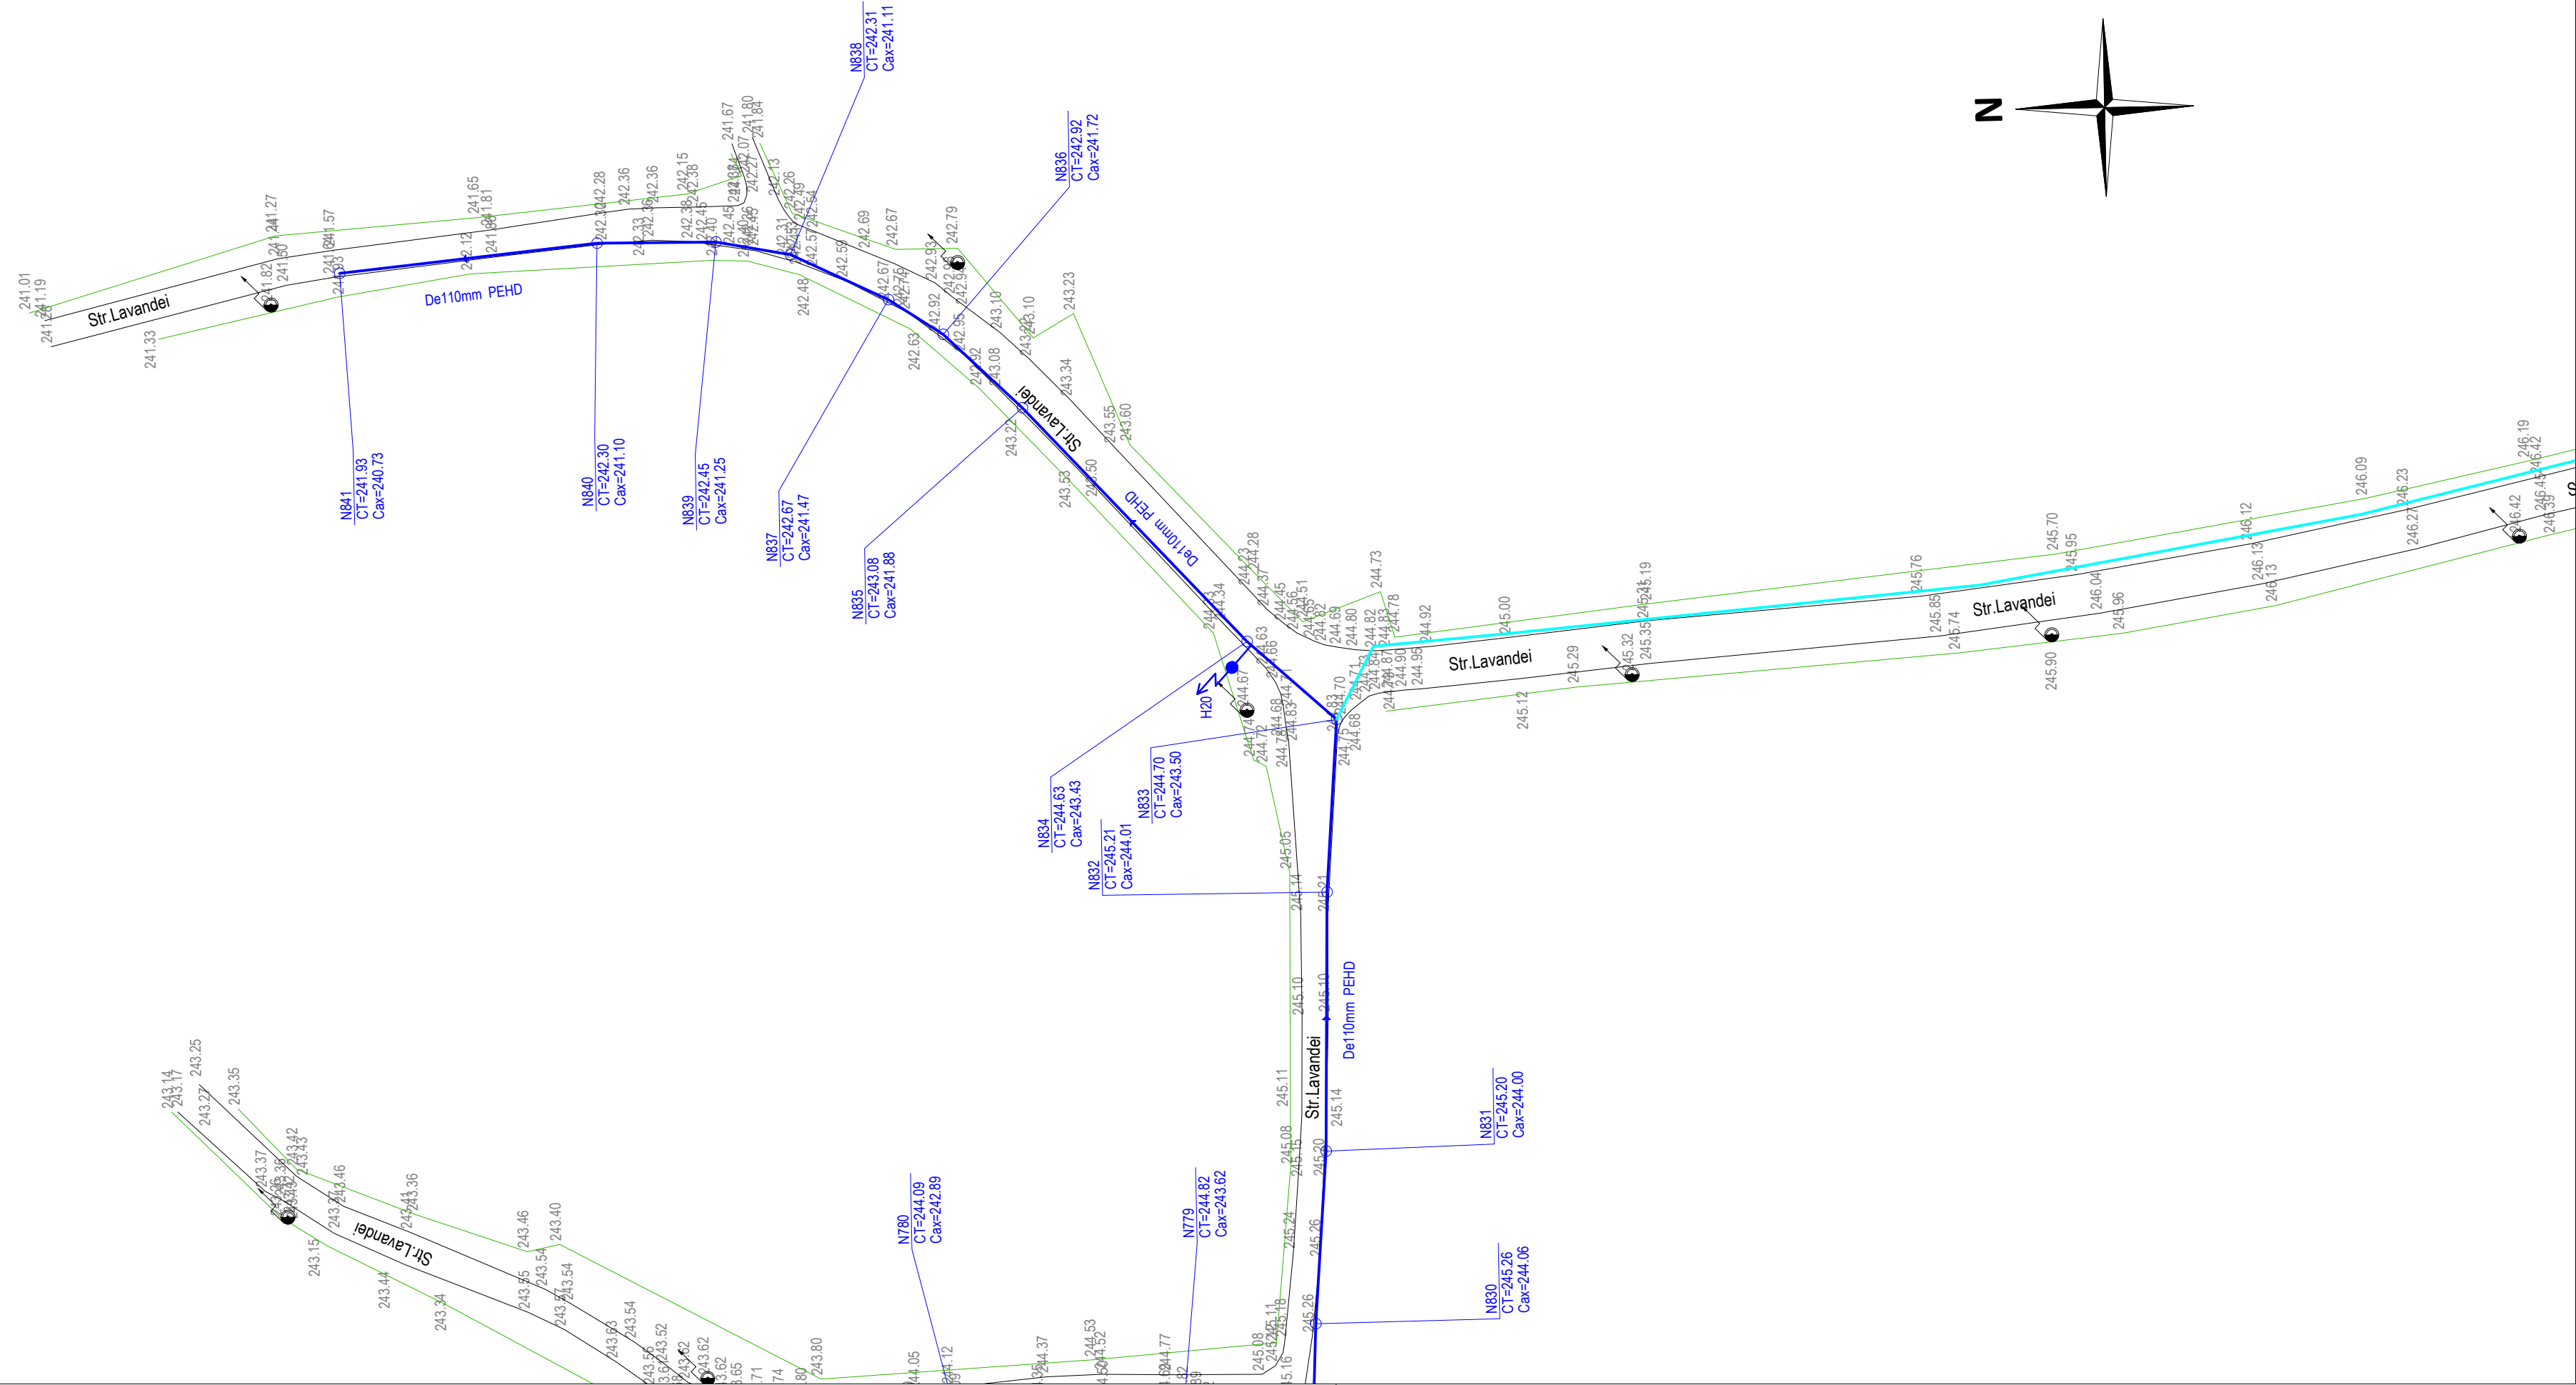

SCHEMA DE RACORD A PLANSELOR

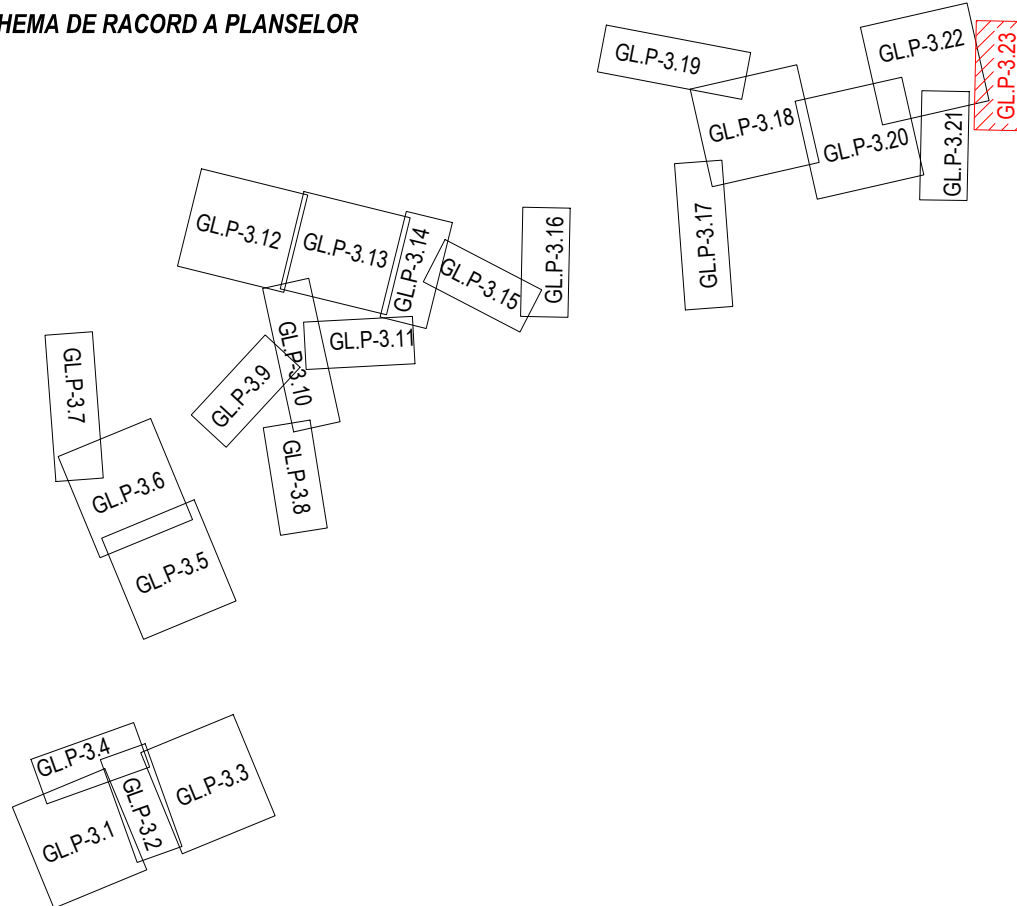

LEGENDA - SITUATIE EXISTENTA

- Retea alimentare cu apa existenta
- Sina Cale ferata
- Linie electrica
- Conducta termoficare
- Conducta gaz
- Podete drum
- Tub pod/ podet
- Zid de sprijin
- Constructii, platforme
- Fund sant
- Limita rigola
- Limita drum
- Parapet metal
- Limita gard din lemn
- Limita gard din metal
- Limita gard din sarma
- Limita gard viu
- Liziera pomi
- Mal ape curgatoare
- Platforma acces
- Podet acces
- Talveg
- Beton
- Pamant
- Pieris
- Asfalt

- Borna kilometrica
- Borna hectometrica
- Indicator rutier
- Stalp electric din beton rotund
- Stalp electric din beton patrat
- Transformator
- Stalp electric medie tensiune
- Camin vizitare cabluri electrice
- Cruce
- Statuie
- Nuc/Castan
- Copac foioase
- Copac conifere
- Monument al naturii
- Numar postal
- Camin vizitare retea gaz
- Aerisire retea gaz
- Cutie contor gaz
- Camin vizitare retea comunicatii
- Borna cabluri
- Stalp retele comunicatii
- Firida telekom
- Camin vizitare retea termoficare
- Camin retea neidentificata

LEGENDA - SITUATIE PROIECTATA

- Conducta distributie apa potabila - reabilitare
- Camin de vane
- Camin de golire
- Camin de aerisire
- Camin de vane si aerisire
- Camin de vane si golire
- Camin de vane reducere a presiunii
- Hidrant exterior suprateran

Acesta planşa este proprietatea SC 3B CONSTRUCTION PROJECT SRL. Este interzisă copierea, difuzarea, împrumutarea sau utilizarea în alte scopuri fără permisiunea scrisă a SC 3B CONSTRUCTION PROJECT SRL.			STR. Aleea Corneliu Coposu, NR. 11, parter, camera 3, JUDEȚUL IAȘI, ROMANIA TEL/+40 332.428.024; e-mail: 3bcon.project@gmail.com RO 36910830 J22/5/7/2017	
Proiectant general: SC 3B CONSTRUCTION PROJECT SRL		Beneficiar: COMUNA POIANA, JUDEȚUL GALAȚI		Proiect nr.: 107 / 2022
Proiectant de specialitate: sc ispro-AL srl Iasi - Vasile Lupu 106A J22/5/7/2017; cui RO37201321; e-mail: isproalst@gmail.com		Adresa amplasament LOCALITĂȚILE POIANA ȘI VIȘINA, COMUNA POIANA		
SPECIFICATIE	NUMELE	SEMNATURA	SCARA: 1:500	Faza: S.F.
SEF PROIECT	Dr. ing. Bodoga Ștefan		Titrul proiect: "MODERNIZARE ȘI EXTINDERE REȚEA DE ALIMENTARE CU APĂ ÎN COMUNA POIANA, JUDEȚUL GALAȚI"	Plan de situatie detaliu retea alimentare cu apa - Comuna Poiana, județul Galați -
PROIECTAT	ing. Bulai Catalin			
DESENAT	ing. Fortu Claudiu			
APROBAT	ing. Bulai Catalin		DATA: 10.2022	Planşa nr.: GL.P-3.23

A
B
C
D
E
F

A

DEe camirpartiale


 
A

CEF

A

C

PROFIL LONGITUDINAL REȚEA DISTRIBUTIE
APA POTABILA PE STRADA LILIAULUI

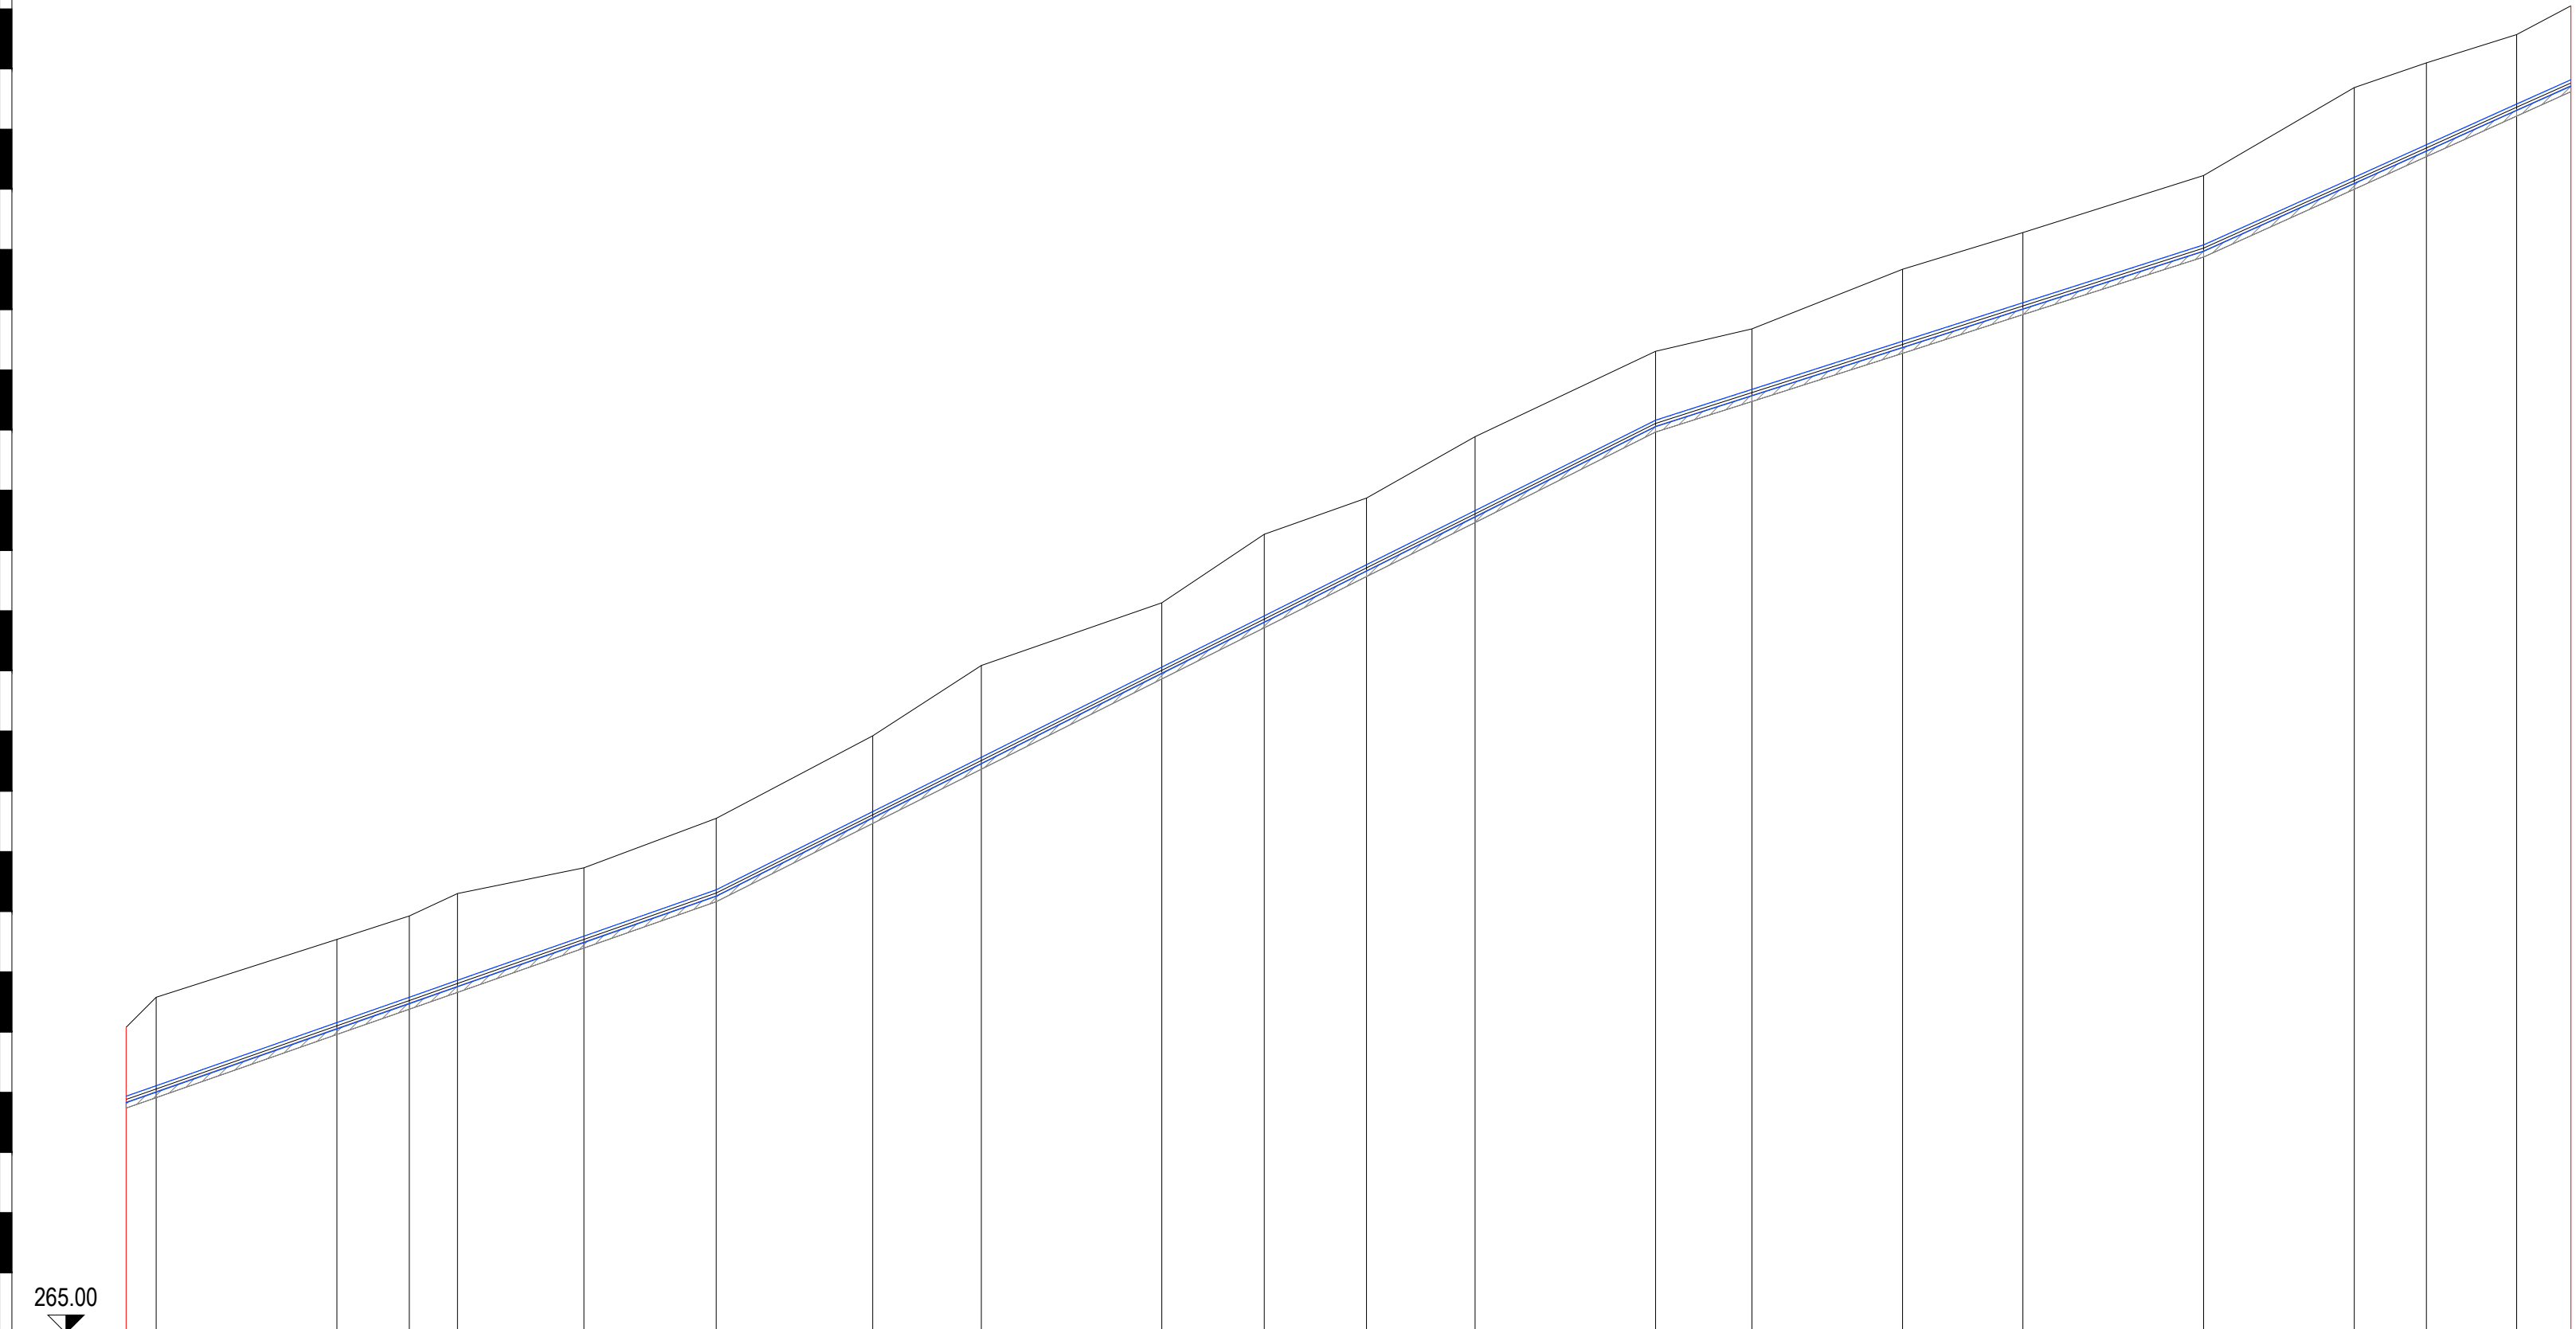

Denumire camine	N544 N546		N547	N548	N549	N550	N551	N552	N553	N554	N555	N556	N557	N558	N559	N560	N561	N562	N563	N564	N565	N632	
Cote teren amenajat	270.08	270.58	271.54	271.93	272.30	272.73	273.55	274.92	276.09	277.13	278.27	278.87	279.89	281.31	281.68	282.67	283.28	284.23	285.69	286.10	286.57	287.05	
Cote ax conducta	268.88	269.06	270.11	270.53	270.81	271.54	272.31	273.61	274.51	276.01	276.86	277.71	278.61	280.11	280.62	281.42	282.06	283.02	284.15	284.69	285.36	285.77	
Cote sapatura conducta	268.73	268.91	269.96	270.38	270.66	271.40	272.16	273.46	274.36	275.86	276.71	277.56	278.46	279.96	280.48	281.28	281.92	282.88	284.00	284.54	285.22	285.62	
Adancime sapatura conducta [m]	1.35	1.67	1.58	1.55	1.64	1.33	1.39	1.46	1.73	1.27	1.56	1.31	1.43	1.35	1.20	1.39	1.36	1.35	1.69	1.56	1.35	1.43	
Distante partiale [m]	5.00	30.00	12.00	8.00	21.00	22.00	26.00	18.00	30.00	17.00	17.00	18.00	30.00	16.00	25.00	20.00	30.00	25.00	12.00	15.00	9.00		
Distante cumulate [m]	0.0	5.0	35.0	47.0	55.0	76.0	98.0	124.0	142.0	172.0	189.0	206.0	224.0	254.0	270.0	295.0	315.0	345.0	370.0	382.0	397.0	406.0	
Pante si lungimi	L=98.0m						L=156.0m							L=91.0m					L=61.0m				
			i=35.00‰									i=50.00‰					i=32.00‰		i=45.00‰				
Diametre si materiale	PEHD De110mm																						

3B

PROIECT

CONSTRUCTII

Proiectant de specialitate:

sc ispro-AL srl

Iasi - Vasile Lupu 106A

722/570/2017; cui RO37201321; e-mail: isproalst@gmail.com

Beneficiar:

COMUNA POIANA, JUDEȚUL GALAȚI

Adresa amplasament

LOCALITĂȚILE POIANA ȘI VIȘINA, COMUNA POIANA

Proiect nr.:

107 / 2022

SPECIFICATIE

SEF PROIECT

PROIECTAT

DESENAT

APROBAT

NUMELE

Dr. ing. Bodega Ștefan

ing. Bulai Catalin

ing. Fortu Claudiu

ing. Bulai Catalin

SEMNATURA

SCARA:

1:100

1:1000

DATA:

10.2022

Titlu proiect:

"MODERNIZARE ȘI EXTINDERE REȚEA DE ALIMENTARE CU APĂ ÎN COMUNA POIANA, JUDEȚUL GALAȚI"

Titlu planșă:

Profil longitudinal rețea distribuție apă potabilă

Faza:

S.F.


Planșă nr.:

GL.P-4.03

Această planșă este proprietatea SC 3B CONSTRUCTION PROJECT SRL. Este interzisă copierea, difuzarea, împrumutarea sau utilizarea în alte scopuri fără permisiunea scrisă a SC 3B CONSTRUCTION PROJECT SRL.


STR. Aleea Corneliu Coposu, NR. 11, parter, camera 3, JUDEȚUL IASI, ROMANIA
TEL/+40 332.428.024, email: 3bcon.project@gmail.com
RO 36910830 J22/57/2017

Faza I de executie

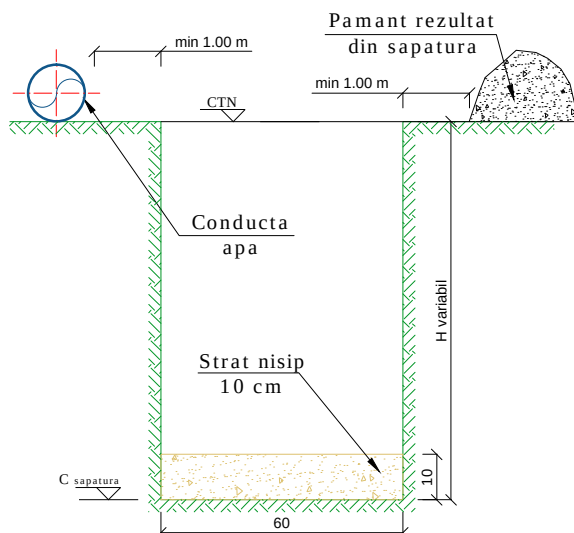


- se executa un transeu de sapatura mecanizata cu latime 60 cm pana la cota radier conducta (conform profil)
- se executa sapatura manuala 10 cm de la cota radier conducta pentru pozarea patului de nisip
- se aterne stratul de nisip de 10 cm pentru pozarea conductei

Faza II de executie

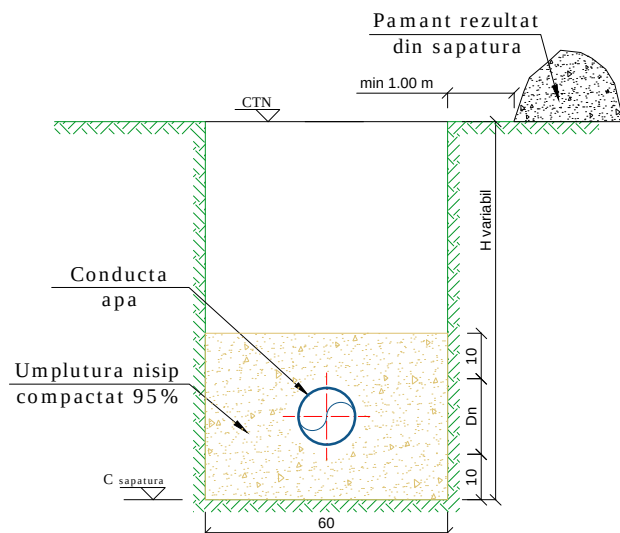


- se pozeaza conducta pe patul de nisip respectand cota radier conducta din profilul longitudinal
- se aterne nisip stanga-dreapta conductei si 10 cm peste generatoarea superioara a conductei
- umplutura de nisip va fi compactata 95 %

Faza III de executie

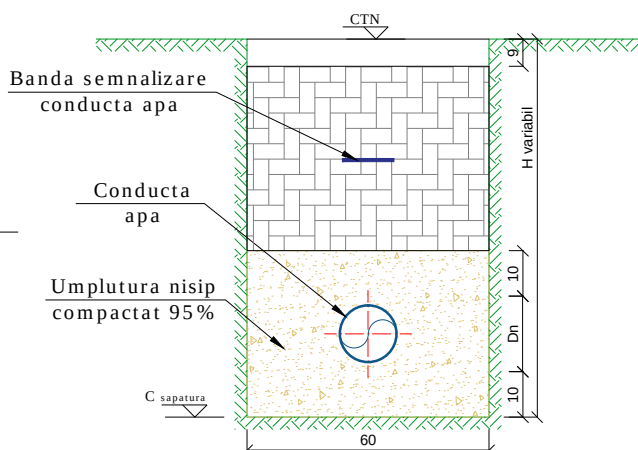

- se executa umplutura santului de pozare a conductei cu pamantul rezultat din sapatura
- se vor executa straturi succesive de umplutura de cate 30 cm
- umplutura va fi compactata 95%
- la 30 cm deasupra generatoarei superioare a conductei se va monta o banda de semnalizare a conductei

Faza IV de executie

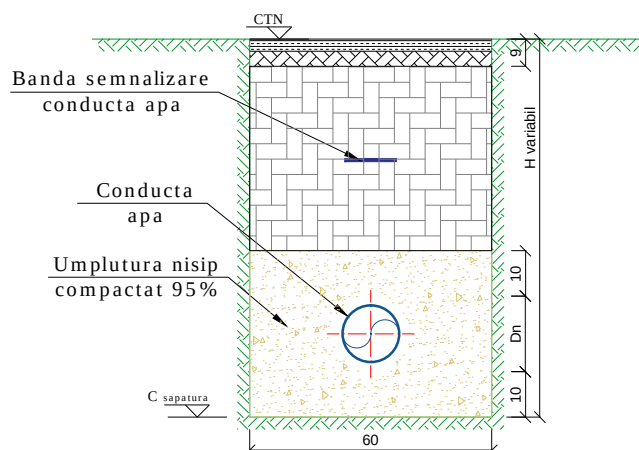

- se aduce terenul la starea initiala, respectandu-se structura initiala (spatiu/drum de pamant/balastat/betonat si/sau asfaltat)

NOTA:

- CATEGORIA DE IMPORTANTA A CONSTRUCTIEI ESTE NORMALA "C" CONFORM H.G. 766/1997.
- VERIFICAREA TEHNICA DE CALITATE SE FACE CONFORM HG 925/1995 COMPLETATA CU ORDINUL MLPTL NR. 777/2003.
- CONSTRUCTORUL ARE OBLIGATIA SA VERIFICE COTELE TERENULUI, COTELE RETELOR DE APA SI CANALIZARE PROIECTATE SI ALE RETELOR SUBTERANE EXISTENTE SI SA COMUNICE PROIECTANTULUI, INAINTE DE INCEPEREA EXECUTIEI, EVENTUALELE NEPOTRIVIRI.

Aceasta planşa este proprietatea SC 3B CONSTRUCTION PROJECT SRL Este interzisă copierea, difuzarea, împrumutarea sau utilizarea în alte scopuri fără permisiunea scrisă a SC 3B CONSTRUCTION PROJECT SRL



Proiectant general:

SC 3B CONSTRUCTION PROJECT SRL

STR. Aleea Corneliu Coposu, NR. 11, parter, camera 3,
JUDETUL IASI, ROMANIA
TEL/+40 332,428,024, email: 3bcon.project@gmail.com
RO 36910830 J22/57/2017

Proiectant de specialitate:

sc ispro-AL srl

Iasi - Vasile Lupu 106A
J22/570/2017; cui RO37201321; e-mail: isproalsrl@gmail.com

Beneficiar:

COMUNA POIANA, JUDEȚUL GALAȚI

Adresa amplasament

LOCALITĂȚILE POIANA ȘI VIȘINA, COMUNA POIANA

Proiect nr.:

107 / 2022

SPECIFICATIE	NUMELE	SEMNATURA
SEF PROIECT	Dr. ing. Bodoga Ștefan	
PROIECTAT	ing. Bulai Catalin	
DESENAT	ing. Fortu Claudiu	
APROBAT	ing. Bulai Catalin	

SCARA:

1:20

DATA:

10.2022

Titlu proiect:

"MODERNIZARE ȘI EXTINDERE REȚEA DE ALIMENTARE CU APĂ ÎN COMUNA POIANA, JUDEȚUL GALAȚI"

Titlu planşa:

Profil transversal pozare conducte
- conducte apă -

Faza:


S.F.

Planşa nr.:

GL.P-5.01

- CAMINE DE VANE - Di = 1.20 m, PREFABRICATE DIN BETON ARMAT -

Sețiune A-A
Scala 1:25

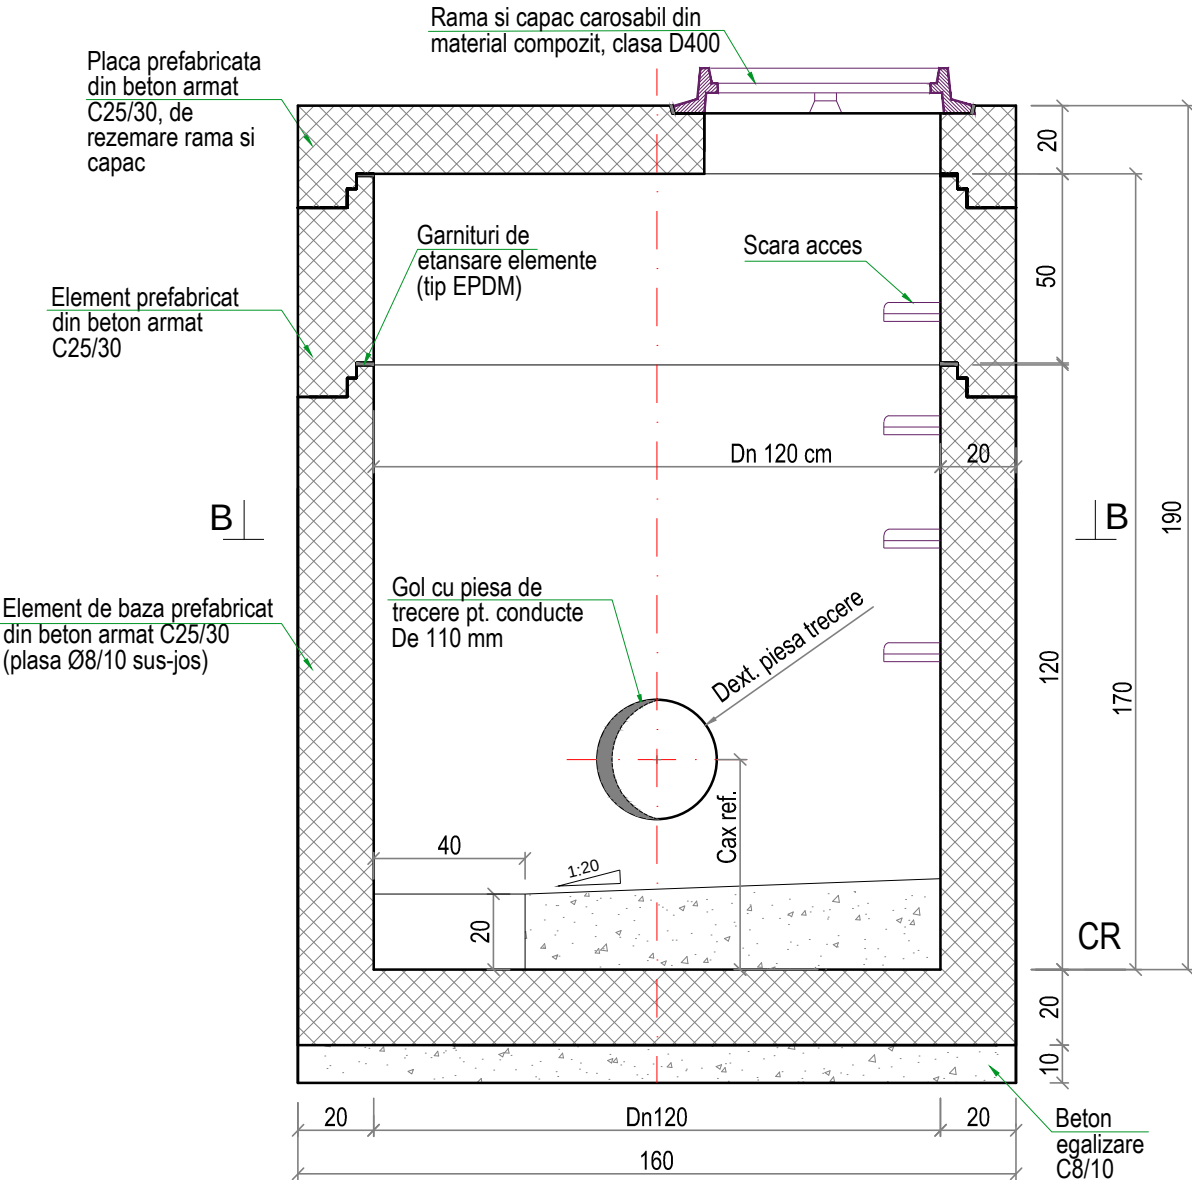


CLASA EXPUNERE: (XC4 + XA1)(RO)
- Beton de egalizare: C8/10
- Beton simplu și armat prefabricat:
C25/30 - CEM I 52,5 R - P4 - S2 - Dmax=8mm
- Otel beton - OB37; PC 52

NOTA :
Poziționarea gurilor și montarea pieselor de trecere se va realiza conform planselor de detaliu (planuri situație, profile longitudinale, detalii noduri).
Înainte de turnarea betonului, se vor monta în cofraj piesele de trecere prin pereți și treptele. Nu se admit spargeri ulterioare.
Se vor utiliza piese de trecere în concordanță cu materialul conductelor care intră în stația de pompare.
La prepararea, dozarea, transportul și punerea în practică a betonului armat și prefabricat se vor respecta în mod obligatoriu toate prevederile prescripțiilor tehnice ale "Cod de practică pentru executarea lucrărilor din beton, beton armat și beton precomprimat" CP 012/1-2007, NE-012/2-2010 și NE-013-2002.
Toate elementele prefabricate se vor monta obligatoriu cu garnituri de etansare inelare tip EPDM

NOTA:
- CATEGORIA DE IMPORTANȚĂ A CONSTRUCȚIEI ESTE NORMALĂ "C" CONFORM H.G. 766/1997.
- VERIFICAREA TEHNICĂ DE CALITATE SE FACE CONFORM HG 925/1995 COMPLETATĂ CU ORDINUL MLPTL NR. 777/2003.
- CONSTRUCTORUL ARE OBLIGAȚIA SĂ VERIFICE COTELE TERENULUI, COTELE REȚELOR DE APĂ ȘI CANALIZARE PROIECTATE ȘI ALE REȚELOR SUBTERANE EXISTENTE ȘI SĂ COMUNICE PROIECTANTULUI, ÎNAINTE DE ÎNCEPEREA EXECUȚIEI, EVENTUALELE NEPOTRIVIRI.

Sețiunea B-B
Scala 1:20

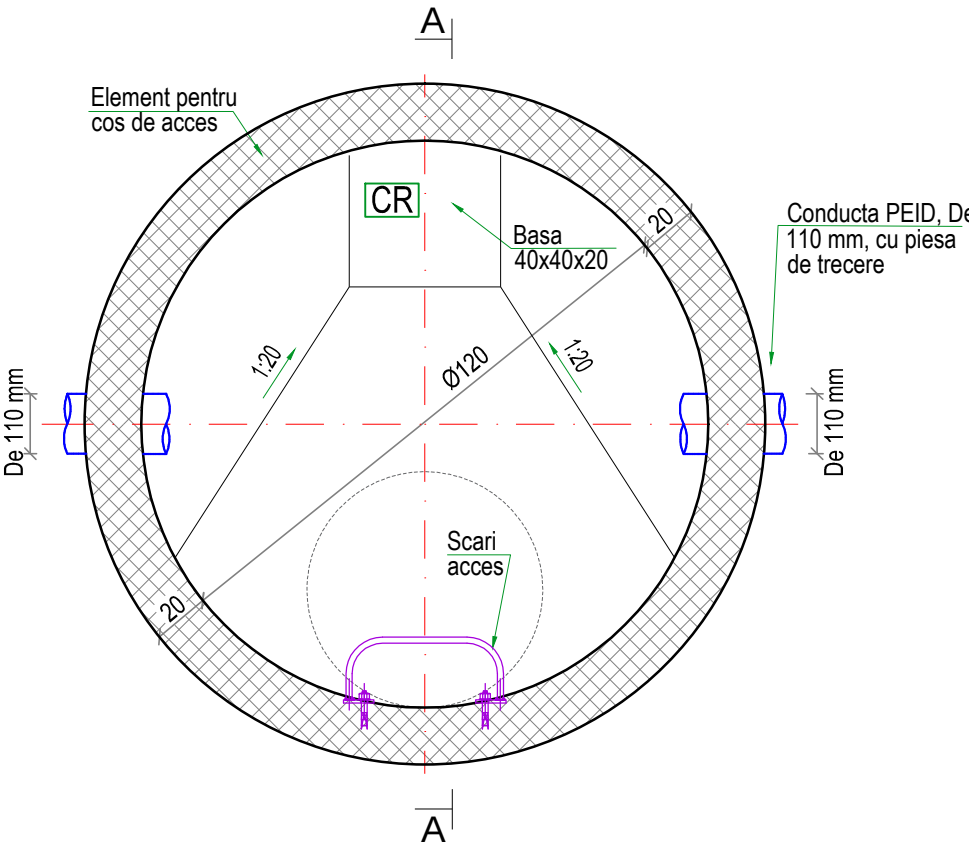

Această planșă este proprietatea SC 3B CONSTRUCTION PROJECT SRL. Este interzisă copierea, difuzarea, împrumutarea sau utilizarea în alte scopuri fără permisiunea scrisă a SC 3B CONSTRUCTION PROJECT SRL.

3B

PROJECT
DESIGN GROUP

Proiectant general:

SC 3B CONSTRUCTION PROJECT SRL

STR. Aleea Corneliu Coposu, NR. 11, parter, camera 3,
JUDETUL IASI, ROMANIA
TEL/+40 332,428,024, email: 3bcon.project@gmail.com
RO 36910830 J22/57/2017

Proiectant de specialitate: sc ispro-AL srl Iasi - Vasile Lupu 106A J22/570/2017; cui 37201321; e-mail: isproalsrl@gmail.com			Beneficiar: COMUNA POIANA, JUDEȚUL GALAȚI Adresa amplasament LOCALITĂȚILE POIANA ȘI VIȘINA, COMUNA POIANA		Proiect nr. 107 / 2022
SPECIFICATIE	NUMELE	SEMNATURA	SCARA: 1:25	Titlu proiect: "MODERNIZARE ȘI EXTINDERE REȚEA DE ALIMENTARE CU APĂ ÎN COMUNA POIANA, JUDEȚUL GALAȚI"	Faza: S.F.
SEF PROIECT	Dr. ing. Bodoga Ștefan				
PROIECTAT	ing. Bulai Catalin				
DESENAT	ing. Fortu Claudiu				
APROBAT	ing. Bulai Catalin		DATA: 10.2022	Titlu planșa: Camin de vane - retea distributie apa	Planșa nr. GL.P-6.01

ANSAMBLU BRANSAMENT - CAMIN BRANSAMENT APA SI CONTORIZARE

TABEL DE PIESE COMPONENTE

Nr. crt.	DENUMIRE	Dimensiuni (mm)	U.M.	Cant.
		Bransament De25mm		
①	CAMIN PREFABRICAT H inghet=1.0 m, CU CAPAC CAROSABIL DIN MATERIAL COMPOZIT	800	buc	-
②	CONDUCTA PEID, PE100, PN10 (De)	25	mm	var.
③	CONDUCTA PEID existenta	110	mm	-
④	MUFA ELECTROSUDABILA, CU FILET EXTERIOR	25	buc	4
⑤	CLAPETA RETINERE VERTICALA FI-FI	25	buc	1
⑥	COT EGAL ALAMA FI-FE	25	buc	1
⑦	ROBINET APA FLUTURE FI-FE CU HOLENDER	25	buc	2
⑧	FILTRU APA ALAMA INCLINAT "Y"	25	buc	1
⑨	COT ELECTROSUDABIL DE TRANZITIE 90° FE	25	buc	1
⑩	CONTOR APA POTABILA CLASA "C" ECHIPAT CU MODUL WIRRELESS SI SISTEM ANTIFRAUDA	25	buc	1
⑪	ROBINET DE CONCESIE FI Dn	25	mm	1
⑫	COLIER DE BRANSARE PRIN ELECTROFUZIUNE	25	buc	1
⑬	TIJA PLINA DE MANEVRA TELESCOPICA	-	buc	1
⑭	TUB PEID PROTECTIE MONTANT L≈1.0m, De90	90	buc	1
⑮	CUTIE PROTECTIE	-	buc	1
⑯	DOP ELECTROFUZIUNE	25	buc	1

NOTA:

- la imobilele unde nu există constructii se vor executa branșamente nefinalizate (cu robinet de concesie) și apoi cu dop la limita de proprietate;
- toate caminele cu adâncimi mai mari de 1,00 m vor fi prevăzute cu scări de acces fixate de structura caminului;
- capacele caminelor vor fi carosabile, clasa D400, din material compozit pentru trafic intens, 40 to, fara gauri de aerisire, cu sistem antifurt (balama și cheie);
- rama capacului va fi din fonta și va fi încastrată în placa din beton armat cu grosimea de 20 cm;
- se vor respecta specificatiile tehnice ale producătorilor de camine privind condițiile de transport, depozitare, montaj, fundare și exploatare;
- în perioada executiei lucrărilor se va asigura funcționarea rețelelor existente la parametri normali.

 
 
CARACTERISTICI CAMIN BRANSAMENT:


- diametrul interior va fi de min. 1,00 m;
- caminul va fi confecționat din polietilenă;
- izolat termic;
- rezistent la acțiuni mecanice și coroziune;
- etanș la apa freatică;
- capacul caminului va fi prevăzut cu camera de formare a pernei de aer împotriva înghețului;
- toate tije de manevra vor fi cu secțiune plină.

NOTA:

- * CATEGORIA DE IMPORTANTA A CONSTRUCTIEI ESTE NORMALA "C" CONFORM H.G. 766/1997.
- * VERIFICAREA TEHNICA DE CALITATE SE FACE LA CERINTELE FUNDAMENTALE CF. HG 925/1995 SI ORDINUL MLPTL NR. 777/2003.
- * CONSTRUCTORUL ARE OBLIGATIA SA VERIFICE COTELE TERENULUI, COTELE RETELOR DE APA SI CANALIZARE PROIECTATE SI ALE RETELOR SUBTERANE EXISTENTE SI SA COMUNICE PROIECTANTULUI, INAINTE DE INCEPEREA EXECUTIEI, EVENTUALELE NEPOTRIVIRI.

Aceasta planșă este proprietatea SC 3B CONSTRUCTION PROJECT SRL Este interzisă copierea, difuzarea, împrumutarea sau utilizarea în alte scopuri fără permisiunea scrisă a SC 3B CONSTRUCTION PROJECT SRL

			Proiectant general: SC 3B CONSTRUCTION PROJECT SRL		STR. Aleea Corneliu Coposu, NR. 11, parter, camera 3, JUDETUL IASI, ROMANIA TEL/+40 332,428,024, email: 3bcon.project@gmail.com RO 36910830 J22/57/2017	
Proiectant de specialitate: sc ispro-AL srl Iasi - Vasile Lupu 106A J22/570/2017; cui 37201321; e-mail: isproalsrl@gmail.com			Beneficiar: COMUNA POIANA, JUDEȚUL GALAȚI		Proiect nr.: 107 / 2022	
			Adresa amplasament LOCALITĂȚILE POIANA ȘI VIȘINA, COMUNA POIANA			
SPECIFICATIE	NUMELE	SEMNATURA	SCARA: 1:20	Titlu proiect: "MODERNIZARE ȘI EXTINDERE REȚEA DE ALIMENTARE CU APĂ ÎN COMUNA POIANA, JUDEȚUL GALAȚI"	Faza: S.F.	
SEF PROIECT	Dr. ing. Bodoga Ștefan					
PROIECTAT	ing. Bulai Catalin					
DESENAT	ing. Fortu Claudiu					
APROBAT	ing. Bulai Catalin		DATA: 10.2022	Titlu planșă: Ansamblu bransament - camin bransament apa și contorizare -	Planșă nr.: GL.P-7.01	

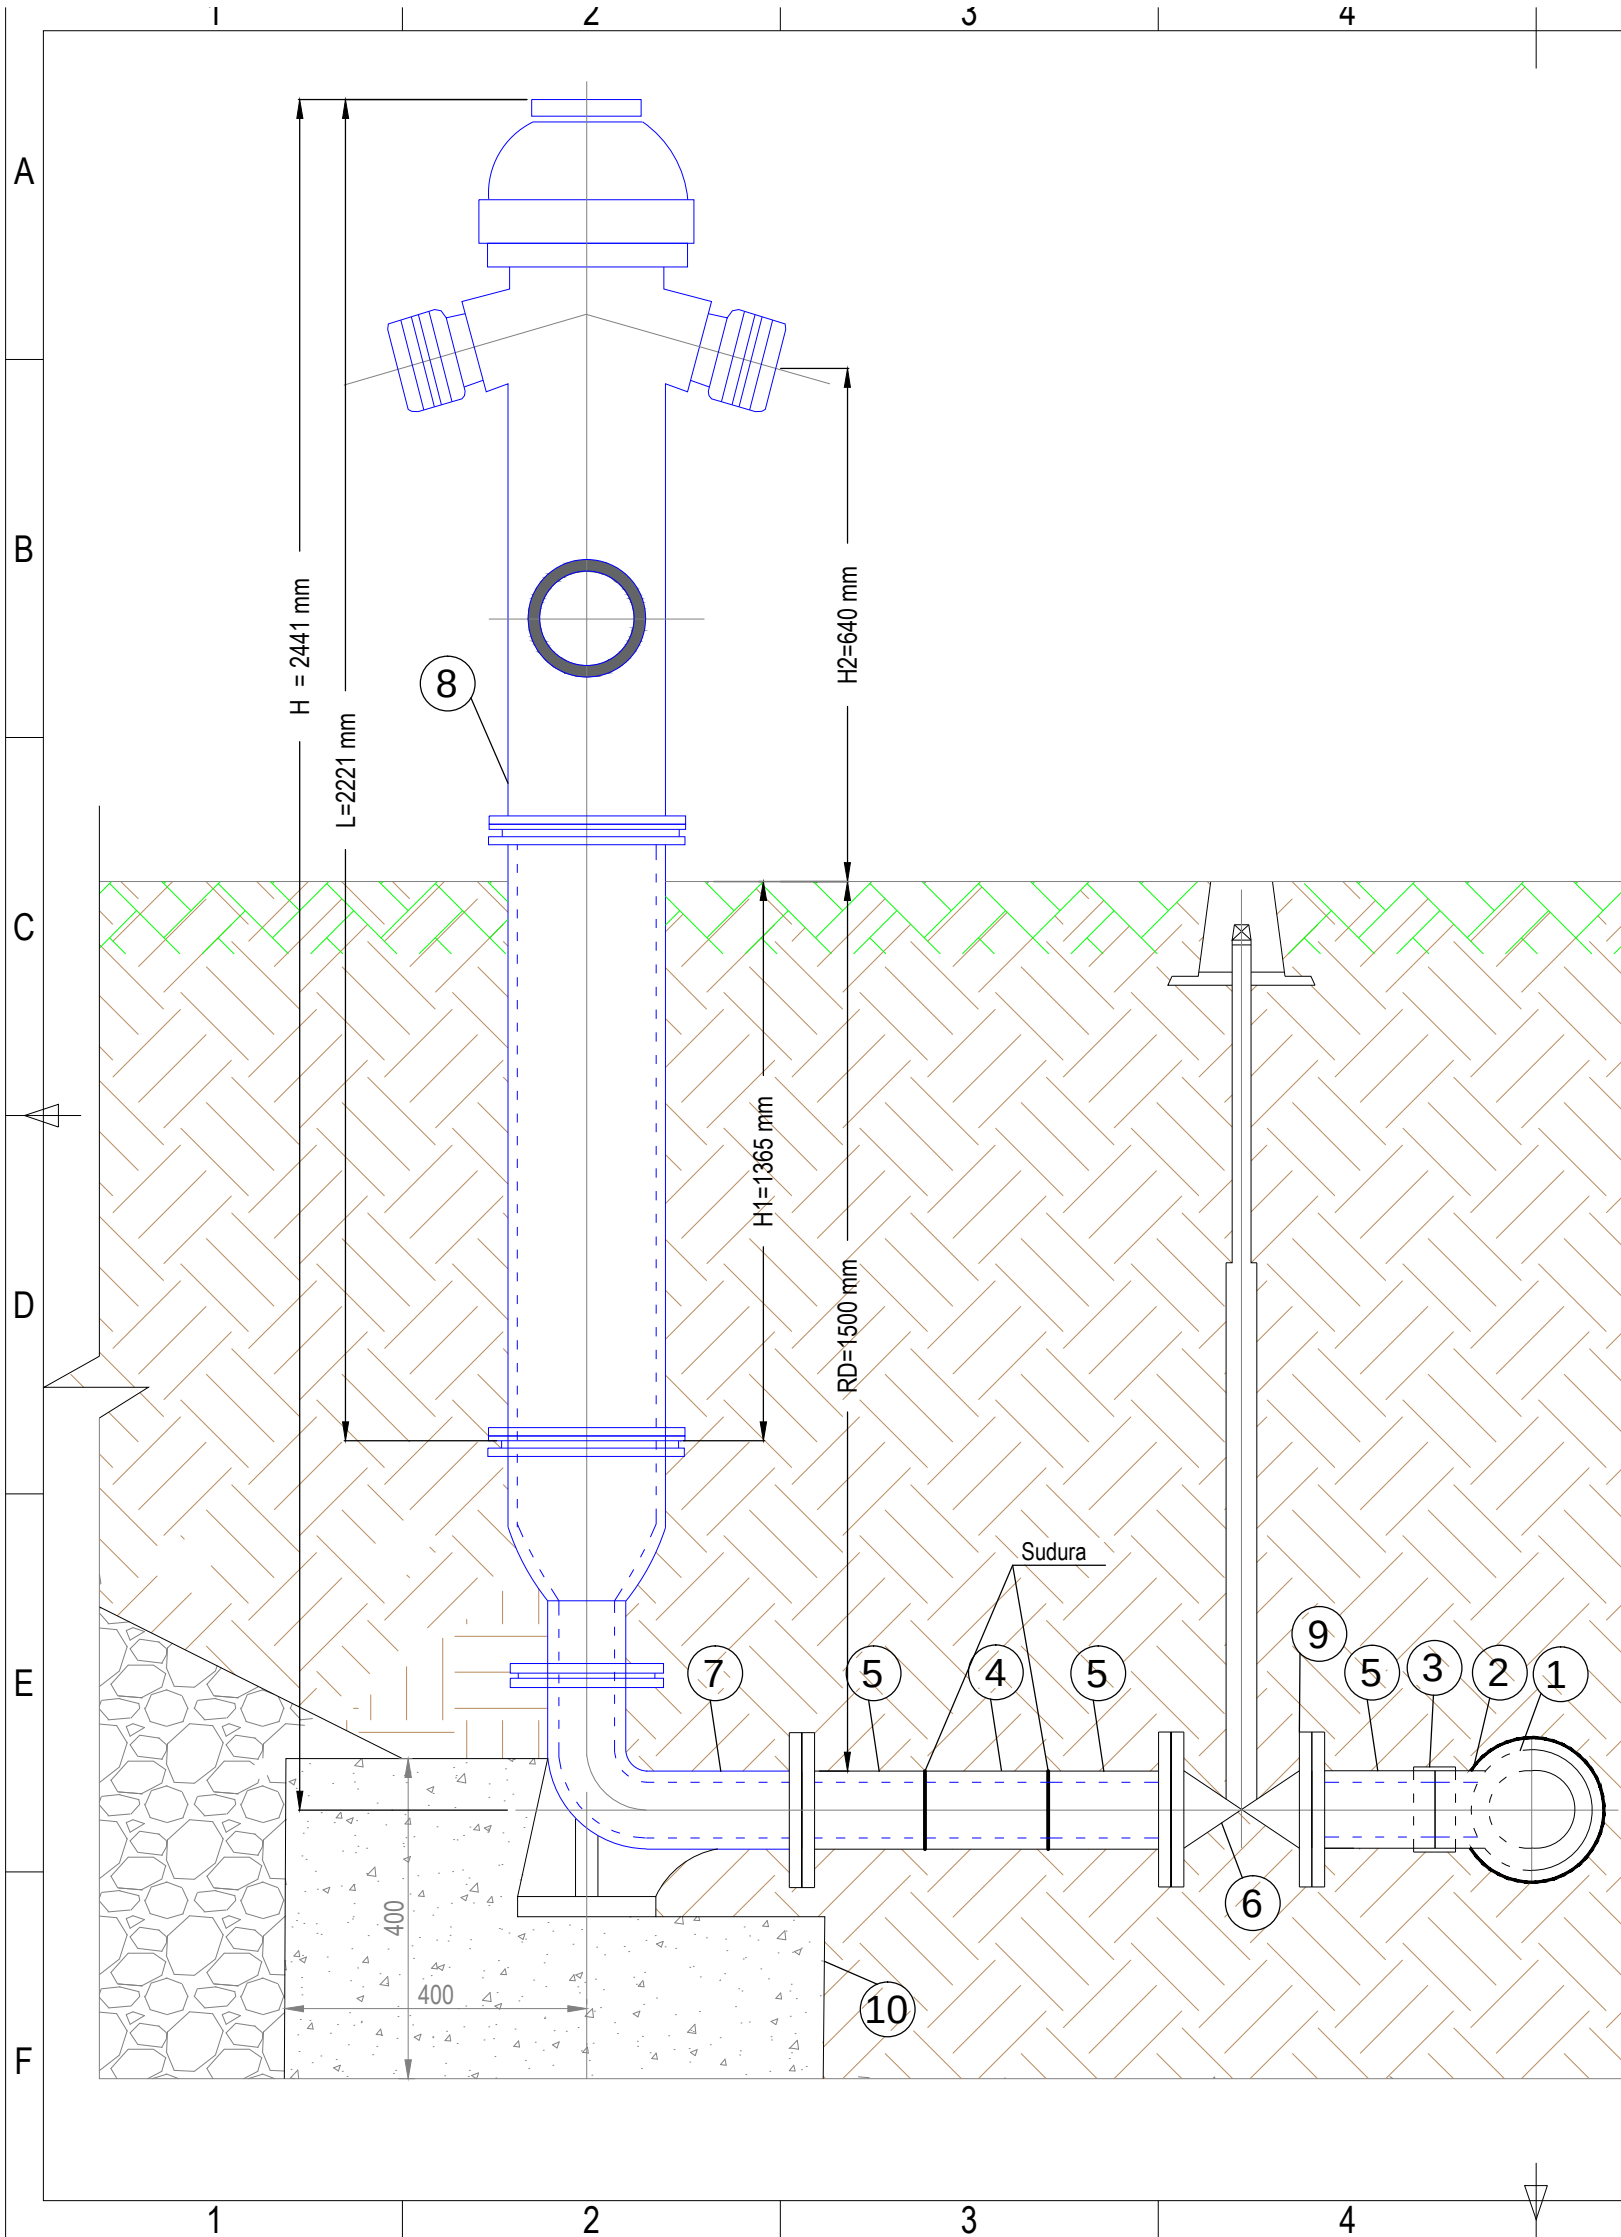

LEGENDA:

- ① Tub din PEID, De110mm, PN10, PE100
- ② Teu redus din PEID, De110/90mm, PN10, PE100
- ③ Manson electrosudabil PEID, De90mm, PE 100
- ④ Tub PEID, De90mm, PN10, PE100
- ⑤ Stut adaptor cu flansa din PEID, De90mm
- ⑥ Vana serrar, Dn80mm, PN10, montaj ingropat (trotuar/spatiu verde) inclusiv accesorii imbinare si protectie
- ⑦ Cot cu picior si doua fante pentru hidranti, montaj pe dala din beton
- ⑧ Hidrant de suprafata, fonta, Dn80mm
- ⑨ Flansa libera, otel zincat, Dn80mm
- ⑩ Dala beton C12/15

NOTA:
- CATEGORIA DE IMPORTANTA A CONSTRUCTIEI ESTE NORMALA "C" CONFORM H.G. 766/1997.
- VERIFICAREA TEHNICA DE CALITATE SE FACE CONFORM HG 925/1995 COMPLETATA CU ORDINUL MLPTL NR. 777/2003.
- CONSTRUCTORUL ARE OBLIGATIA SA VERIFICE COTELE TERENULUI, COTELE RETELOR DE APA SI CANALIZARE PROIECTATE SI ALE RETELOR SUBTERANE EXISTENTE SI SA COMUNICE PROIECTANTULUI, INAINTE DE INCEPEREA EXECUTIEI, EVENTUALELE NEPOTRIVIRI.

Aceasta planşa este proprietatea SC 3B CONSTRUCTION PROJECT SRL Este interzisă copierea, difuzarea, împrumutarea sau utilizarea în alte scopuri fără permisiunea scrisă a SC 3B CONSTRUCTION PROJECT SRL

3B

PROJECT

DESIGN GROUP

Proiectant general:
SC 3B CONSTRUCTION PROJECT SRL

STR. Aleea Corneliu Coposu, NR. 11, parter, camera 3,
JUDETUL IASI, ROMANIA
TEL/+40 332,428,024, email: 3bcon.project@gmail.com
RO 36910830 J22/57/2017

Proiectant de specialitate: sc ispro-AL srl Iasi - Vasile Lupu 106A J22/570/2017; cui RO37201321; e-mail: isproalsrl@gmail.com			Beneficiar: COMUNA POIANA, JUDEȚUL GALAȚI Adresa amplasament LOCALITĂȚILE POIANA ȘI VIȘINA, COMUNA POIANA		Proiect nr. 107 / 2022
SPECIFICATIE	NUMELE	SEMNATURA	SCARA: 1:10	Titlu proiect: "MODERNIZARE ȘI EXTINDERE REȚEA DE ALIMENTARE CU APĂ ÎN COMUNA POIANA, JUDEȚUL GALAȚI"	Faza: S.F.
SEF PROIECT	Dr. ing. Bodoga Ștefan				
PROIECTAT	ing. Bulai Catalin		DATA: 10.2022	Titlu planșa: Detaliu hidrant incendiu, suprațeran	Planșa nr. GL.P-8.01
DESENAT	ing. Fortu Claudiu				
APROBAT	ing. Bulai Catalin				

REFACERE SISTEM PIETONAL, RUTIER, ZONA VERDE, ACOSTAMENT

Trotuar asfalt

strat de uzura asfaltica BA11.2 (EB11.2 rul liant 50/70)	4 cm
beton C8/10	10-15 cm
nisip	3-5 cm
TOTAL	17-24 cm

Trotuar beton

beton C16/20	10 cm
nisip	3-5 cm
TOTAL	13-15 cm

Trotuar pavele

pavele	3-6 cm
nisip	3-4 cm
beton C12/15	10-15 cm
TOTAL	16-25 cm

Drum piatra sparta/balast

piatra sparta/balast	20-25 cm
TOTAL	20-25 cm


Drum beton

beton rutier BcR 4.5	20 cm
folie de polietilena nisip	3-5 cm
balast	25-30 cm
TOTAL	48-55 cm

Drum asfalt

mixtura asfaltica MAS16 (EB 16 rul liant 50/70, fibre si granule polimer)	4 cm
binder de criblura BAD22,4 (EB 22.4 leg liant 50/70)	6 cm
anrobat bituminos cu criblura AB31.5 (EB 31.5 - baza liant 50/70)	8 cm
piatra sparta	20-25 cm
balast	25-30 cm
geotextil anticontaminator	
TOTAL	63-73 cm

Drum beton si asfalt

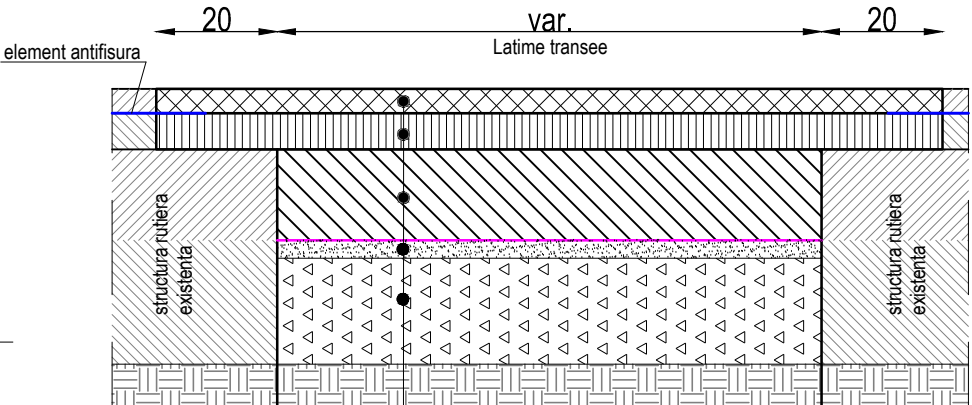


Refacere structura rutiera
4 cm strat de uzura tip MAS16
(EB 16 rul liant 50/70fibre si
granule polimer)
6 cm strat de legatura tip BAD22.4
EB22.4 leg liant 50/70
20 cm strat de BcR4 cu refacerea
rostarilor existente
folie de polietilena
2 cm strat de nisip
40 cm strat de piatra sparta 25-63
umplutura de pamant

Drum pavele granit


pavele granit	10 cm
nisip	3-5 cm
balast	20-30 cm
TOTAL	33-45 cm

Nota:
- Straturile de balast si piatra sparta vor avea un grad de compactare de 98-100% Proctor modificat;
- La toate sapaturile cu pereti verticali, se utilizeaza sprijiniri.

Acostament

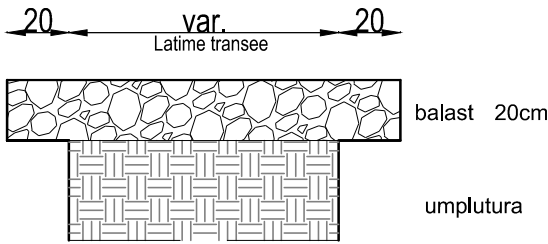

Zona verde

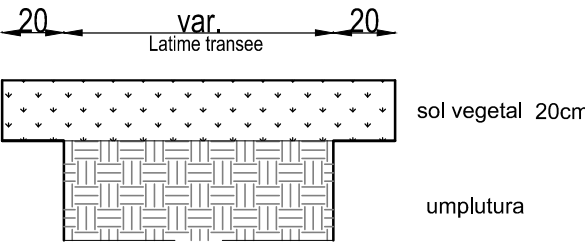

NOTA:
* CATEGORIA DE IMPORTANTA A CONSTRUCTIEI ESTE NORMALA "C"CONFORM H.G. 766/1997.
* VERIFICAREA TEHNICA DE CALITATE SE FACE LA CERINTELE FUNDAMENTALE Iş SI B9, CF. HG 925/1995 COMPLETATA CU ORDINUL MLPTL NR. 777/2003.
* AMPLASAREA RACORDURILOR PE PLANUL DE SITUATIE ESTE ORIENTATIVA, POZITIA ACESTORA SE VA STABILI PE TEREN DE COMUN ACORD CU BENEFICIARUL SI PROPRIETARIIL.

Aceasta planşa este proprietatea SC 3B CONSTRUCTION PROJECT SRL Este interzisa copierea, difuzarea, imprumutarea sau utilizarea in alte scopuri fara permisiunea scrisa a SC 3B CONSTRUCTION PROJECT SRL			
Proiectant general: SC 3B CONSTRUCTION PROJECT SRL		STR. Aleea Corneliu Coposu, NR. 11, parter, camera 3, JUDETUL IASI, ROMANIA TEL/+40 332,428,024, email: 3bcon.project@gmail.com RO 36910830 J22/57/2017	
Proiectant de specialitate: sc ispro-AL srl Iasi - Vasile Lupu 106A J22/570/2017; cui RO37201321; e-mail: isproalsrl@gmail.com		Beneficiar: COMUNA POIANA, JUDEȚUL GALAȚI	Proiect nr.: 107 / 2022
Adresa amplasament LOCALITĂȚILE POIANA ȘI VIȘINA, COMUNA POIANA		Faza: S.F.	
SPECIFICATIE	NUMELE	SEMNATURA	SCARA:
SEF PROIECT	Dr. ing. Bodoga Ștefan		1:20
PROIECTAT	ing. Bulai Catalin		
DESENAT	ing. Fortu Claudiu		DATA:
APROBAT	ing. Bulai Catalin		10.2022
Titlu proiect:			Faza:
"MODERNIZARE ȘI EXTINDERE REȚEA DE ALIMENTARE CU APĂ ÎN COMUNA POIANA, JUDEȚUL GALAȚI"			S.F.
Titlu planşa:			Planşa nr.:
Refaceri și aduceri la starea inițială -zone pietonale și zone carosabile-			GL.P-9.01

1 2 3 4 5 6

A

B

C

D

E

F

G

H

DETALII PUȚ FORAT

SECTIUNE 1-1

SECTIUNEA 2-2

DETALII EXECUTIE SUPORTI VANE
SCARA 1:10

SECTIUNE 1:1

SECTIUNE 2:2

SECTIUNE 3:3

NOTA:

1. Nivelul hidrostatic, hidrodinamic si adancimeade instalare a pompeivor fi definitivate dupa elaborarea studiului hidrogeologic definitiv.

2. Tubulatura pentru putul de apa va avea urmatoarele caracteristici:

- clasa de rezistenta: R16;
- diametrul De200mm;
- filtru PVC pentru puturi de apa, latimea fantei <1mm, clasa de rezistenta R16, De 200mm.

3. Spatiul inelar dintre peretii gaurii forate si coloana definitivava fi completat cu pietris sort F= 3 - 7 mm , dupa care va fi etansat printr-un dop de argila si ciment.

ATENTIE:

Se va realiza mai intai foraj experimental

Obligatori se vor preleva probe si se vor realiza analize de laborator.

In cazul in care in urma analizelor, parametrii de calitate nu sunt corespunzatori, se va inchide stratul acvifer prin cimentarea coloanei filtrante si se va anunta beneficiarul si proiectantul.

NOTA:

* CATEGORIA DE IMPORTANTA A CONSTRUCTIEI ESTE NORMALA "C" CONFORM H.G. 766/1997.

* VERIFICAREA TEHNICA DE CALITATE SE FACE LA CERINTELE FUNDAMENTALE IS SI B9, CF. HG 925/1995 COMPLETATA CU ORDINUL MLPTL NR. 777/2003.

* CONSTRUCTORUL ARE OBLIGATIA SA VERIFICE COTELE TERENULUI, COTELE RETELOR DE APA SI CANALIZARE PROIECTATE SI ALE RETELOR SUBTERANE EXISTENTE SI SA COMUNICE PROIECTANTULUI, INAINTE DE INCEPEREA EXECUTIEI, EVENTUALELE NEPOTRIVIRI.

Aceasta planşa este proprietatea SC 3B CONSTRUCTION PROJECT SRL Este interzisă copierea, difuzarea, împrumutarea sau utilizarea în alte scopuri fără permisiunea scrisă a SC 3B CONSTRUCTION PROJECT SRL

3B PROJECT DESIGN GROUP

Proiectant general:
SC 3B CONSTRUCTION PROJECT SRL

STR. Aleea Corneliu Coposu, NR. 11, parter, camera 3,
JUDETUL IASI, ROMANIA
TEL/+40 332,428,024, email: 3bcon.project@gmail.com
RO 36910830 J22/57/2017

Proiectant de specialitate:
sc ispro-AL srl

Iasi - Vasile Lupu 106A
J22/570/2017; cui 37201321; e-mail: isproalsrl@gmail.com

Beneficiar:
COMUNA POIANA, JUDEȚUL GALAȚI

Adresa amplasament
LOCALITĂȚILE POIANA ȘI VIȘINA, COMUNA POIANA

Proiect nr.:
107 / 2022

SPECIFICATIE	NUMELE	SEMNATURA
SEF PROIECT	Dr. ing. Bodoga Ștefan	
PROIECTAT	ing. Bulai Catalin	
DESENAT	ing. Fortu Claudiu	
APROBAT	ing. Bulai Catalin	

SCARA:

DATA:
10.2022

Titlu proiect:
"MODERNIZARE ȘI EXTINDERE REȚEA DE ALIMENTARE CU APĂ ÎN COMUNA POIANA, JUDEȚUL GALAȚI"

Titlu planşa:
Detaliu put forat

Faza:
S.F.

Planşa nr.:
GLP-10.01

1 2 3 4 5 6

1 2 3 4 5 6

A

B

C

D

E

F

G

H

DETALII PUȚ FORAT

SECTIUNE 1-1

SECTIUNEA 2-2

SECTIUNE 1:1

SECTIUNE 2:2

SECTIUNE 3:3

NOTA:

1. Nivelul hidrostatic, hidrodinamic și adâncimea de instalare a pompei vor fi determinate după elaborarea studiului hidrogeologic definitiv.

2. Tubulatura pentru puțul de apă va avea următoarele caracteristici:

- clasa de rezistență: R16;
- diametrul $\varnothing 200\text{mm}$;
- filtru PVC pentru puturi de apă, lățimea fantei $< 1\text{mm}$, clasa de rezistență R16, $\varnothing 200\text{mm}$.

3. Spațiul inelar dintre pereții gaurii forate și coloana definitivă va fi completat cu pietriș sort $F = 3 - 7\text{mm}$, după care va fi etansat printr-un dop de argilă și ciment.

ATENȚIE:

Se va realiza mai întâi foraj experimental.

Obligatoriu se vor preleva probe și se vor realiza analize de laborator.

În cazul în care în urma analizelor, parametrii de calitate nu sunt corespunzători, se va închide stratul acvifer prin cimentarea coloanei filtrante și se va anunța beneficiarul și proiectantul.

NOTA:

* CATEGORIA DE IMPORTANȚĂ A CONSTRUCȚIEI ESTE NORMALĂ "C" CONFORM H.G. 766/1997.

* VERIFICAREA TEHNICĂ DE CALITATE SE FACE LA CERINȚELE FUNDAMENTALE LS ȘI B9, CF. HG 925/1995 COMPLETATĂ CU ORDINUL MLPTL NR. 777/2003.

* CONSTRUCTORUL ARE OBLIGAȚIA SĂ VERIFICE COTELE TERENULUI, COTELE REȚELOR DE APĂ ȘI CANALIZARE PROIECTATE ȘI ALE REȚELOR SUBTERANE EXISTENTE ȘI SĂ COMUNICE PROIECTANTULUI, ÎNAINTE DE ÎNCEPEREA EXECUȚIEI, EVENTUALELE NEPOTRIVIRI.

Această planșă este proprietatea SC 3B CONSTRUCTION PROJECT SRL. Este interzisă copierea, difuzarea, împrumutarea sau utilizarea în alte scopuri fără permisiunea scrisă a SC 3B CONSTRUCTION PROJECT SRL.

3B
PROJECT
DESIGN GROUP

Proiectant general:
SC 3B CONSTRUCTION PROJECT SRL

STR. Aleea Corneliu Coposu, NR. 11, parter, camera 3,
JUDEȚUL IAȘI, ROMANIA
TEL: +40 332.428.024, email: 3bcon.project@gmail.com
RO 36910830 J22/57/2017

Proiectant de specialitate:
sc ispro-AL srl

Iasi - Vasile Lupu 106A
J22/570/2017; cui 37201321; e-mail: isproalsrl@gmail.com

Beneficiar:
COMUNA POIANA, JUDEȚUL GALAȚI

Adresa amplasament:
LOCALITĂȚILE POIANA ȘI VIȘINA, COMUNA POIANA

Proiect nr.:
107 / 2022

SPECIFICATIE	NUMELE	SEMNATURA
SEF PROIECT	Dr. ing. Bodoga Ștefan	
PROIECTAT	ing. Bulai Catalin	
DESENAT	ing. Fortu Claudiu	
APROBAT	ing. Bulai Catalin	

SCARA:
"MODERNIZARE ȘI EXTINDERE REȚEA DE ALIMENTARE CU APĂ ÎN COMUNA POIANA, JUDEȚUL GALAȚI"

DATA:
10.2022

Faza:
S.F.

Planșa nr.:
GLP-10.01

Detaliu puț forat

1 2 3 4 5 6

A

B

C

D

E

F

G

H

DETALII PUȚ FORAT

SECTIUNE 1-1

SECTIUNEA 2-2

DETALII EXECUTIE SUPORTI VANE
SCARA 1:10

SECTIUNE 1:1

SECTIUNE 2:2

SECTIUNE 3:3

NOTA:

1. Nivelul hidrostatic, hidrodinamic si adancimeade instalare a pompeivor fi definitivate dupa elaborarea studiului hidrogeologic definitiv.

2. Tubulatura pentru putul de apa va avea urmatoarele caracteristici:

- clasa de rezistenta: R16;
- diametrul De200mm;
- filtru PVC pentru puturi de apa, latimea fantei <1mm, clasa de rezistenta R16, De 200mm.

3. Spatiul inelar dintre peretii gaurii forate si coloana definitivava fi completat cu pietris sort F= 3 - 7 mm , dupa care va fi etansat printr-un dop de argila si ciment.

ATENTIE:

Se va realiza mai intai foraj experimental

Obligatori se vor preleva probe si se vor realiza analize de laborator.

In cazul in care in urma analizelor, parametrii de calitate nu sunt corespunzatori, se va inchide stratul acvifer prin cimentarea coloanei filtrante si se va anunta beneficiarul si proiectantul.

NOTA:

* CATEGORIA DE IMPORTANTA A CONSTRUCTIEI ESTE NORMALA "C" CONFORM H.G. 766/1997.

* VERIFICAREA TEHNICA DE CALITATE SE FACE LA CERINTELE FUNDAMENTALE IS SI B9, CF. HG 925/1995 COMPLETATA CU ORDINUL MLPTL NR. 777/2003.

* CONSTRUCTORUL ARE OBLIGATIA SA VERIFICE COTELE TERENULUI, COTELE RETELOR DE APA SI CANALIZARE PROIECTATE SI ALE RETELOR SUBTERANE EXISTENTE SI SA COMUNICE PROIECTANTULUI, INAINTE DE INCEPEREA EXECUTIEI, EVENTUALELE NEPOTRIVIRI.

Aceasta planşa este proprietatea SC 3B CONSTRUCTION PROJECT SRL Este interzisa copierea, difuzarea, imprumutarea sau utilizarea in alte scopuri fara permisiunea scrisa a SC 3B CONSTRUCTION PROJECT SRL

3B PROJECT DESIGN GROUP

Proiectant general:
SC 3B CONSTRUCTION PROJECT SRL

STR. Aleea Corneliu Coposu, NR. 11, parter, camera 3,
JUDETUL IASI, ROMANIA
TEL/+40 332,428,024, email: 3bcon.project@gmail.com
RO 36910830 J22/57/2017

Proiectant de specialitate:
sc ispro-AL srl

Iasi - Vasile Lupu 106A
J22/570/2017; cui 37201321; e-mail: isproalsrl@gmail.com

Beneficiar:
COMUNA POIANA, JUDEȚUL GALAȚI

Adresa amplasament
LOCALITĂȚILE POIANA ȘI VIȘINA, COMUNA POIANA

Proiect nr.:
107 / 2022

SPECIFICATIE	NUMELE	SEMNATURA
SEF PROIECT	Dr. ing. Bodoga Ștefan	
PROIECTAT	ing. Bulai Catalin	
DESENAT	ing. Fortu Claudiu	
APROBAT	ing. Bulai Catalin	

SCARA:

Titu proiect:

"MODERNIZARE ȘI EXTINDERE REȚEA DE ALIMENTARE CU APĂ ÎN COMUNA POIANA, JUDEȚUL GALAȚI"

Faza:
S.F.

DATA:
10.2022


Titu planşa:

Detaliu put forat


Planşa nr.:
GLP-10.01

1 2 3 4 5 6

Plansa nr.:
GL.P-10.01

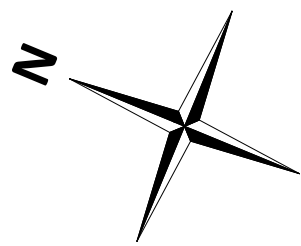

SCHEMA DE RACORD A PLANSELOR

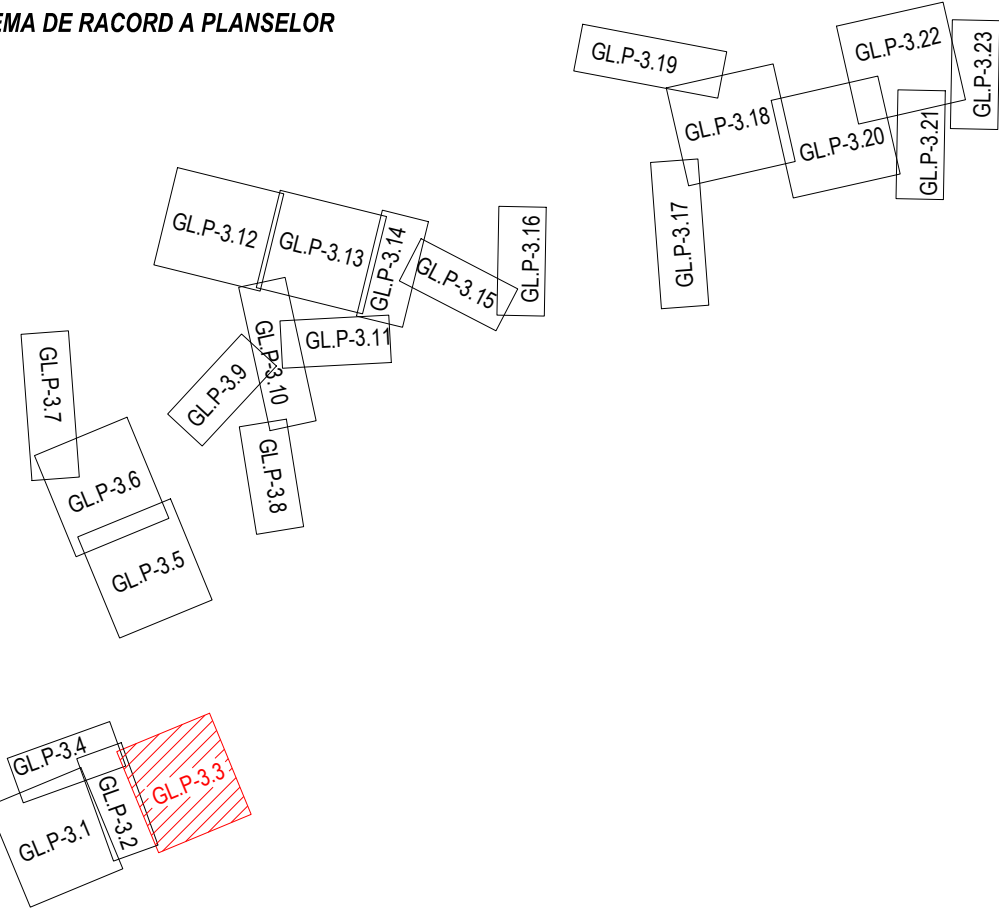

LEGENDA - SITUATIE EXISTENTA


- Rețea alimentare cu apă existentă
- Sina Cale ferată
- Linie electrică
- Conducă termoficare
- Conducă gaz
- Podete drum
- Tub pod podet
- Zid de sprijin
- Construcții, platforme
- Fund șant
- Limita rigola
- Limita drum
- Parapet metal
- Limita gard din lemn
- Limita gard din metal
- Limita gard din sarma
- Limita gard viu
- Liziera pomi
- Mai ape curgătoare
- Platforma acces
- Podet acces
- Talveg
- Becon
- Pant.
- Pieris
- Asf.

LEGENDA - SITUATIE PROIECTATA


- Borna kilometrica
- Borna hectometrica
- Indicator rutier
- Stalp electric din beton rotund
- Stalp electric metalic
- Stalp electric din beton patrat
- Transformator
- Stalp electric medie tensiune
- Camin viitoare cabluri electrice
- Cruce
- Statuie
- Nuc/Castan
- Copac foioase
- Copac conifere
- Monument al naturii
- Numar post
- Camin viitoare rețea gaz
- Aerisire rețea gaz
- Cutie contor gaz
- Camin viitoare rețea comunicatii
- Borna cabluri
- Stalp rețele comunicatii
- Frida telefon
- Camin viitoare rețea termoficare
- Camin rețea neidentificata
- Conducă distribuie apă potabila - reabilitare
- Camin de vane
- Camin de golire
- Camin de aerisire
- Camin de vane si aerisire
- Camin de vane si golire
- Camin de vane reducere a presiunii
- Hidrant exterior supratran

Proiectant general:
SC 3B CONSTRUCTION PROJECT SRL
Beneficiar:
COMUNA POIANA, JUDEȚUL GALAȚI
Adresa amplasament
LOCALITĂȚILE POIANA ȘI VÎȘINA, COMUNA POIANA

Proiectant de specialitate: sc ispro-AL srl Iasi - Vasile Lupu 196A 722/570-2017; cel 8037201321; e-mail: isproal@gmail.com	Beneficiar: COMUNA POIANA, JUDEȚUL GALAȚI Adresa amplasament LOCALITĂȚILE POIANA ȘI VÎȘINA, COMUNA POIANA	Proiect nr.: 107 / 2022
SEF PROIECT Dr. ing. Bodoșta Ștefan	SCARA: 1:500	Faza: S.F.
PROIECTAT ing. Bulai Catalin	DATA: 10.2022	Plan de situație detaliu rețea alimentare cu apă - Comuna Poiana, județul Galați -
DESENAT ing. Fortu Claudiu	APROBAT ing. Bulai Catalin	Planșa nr.: GLP-3.03

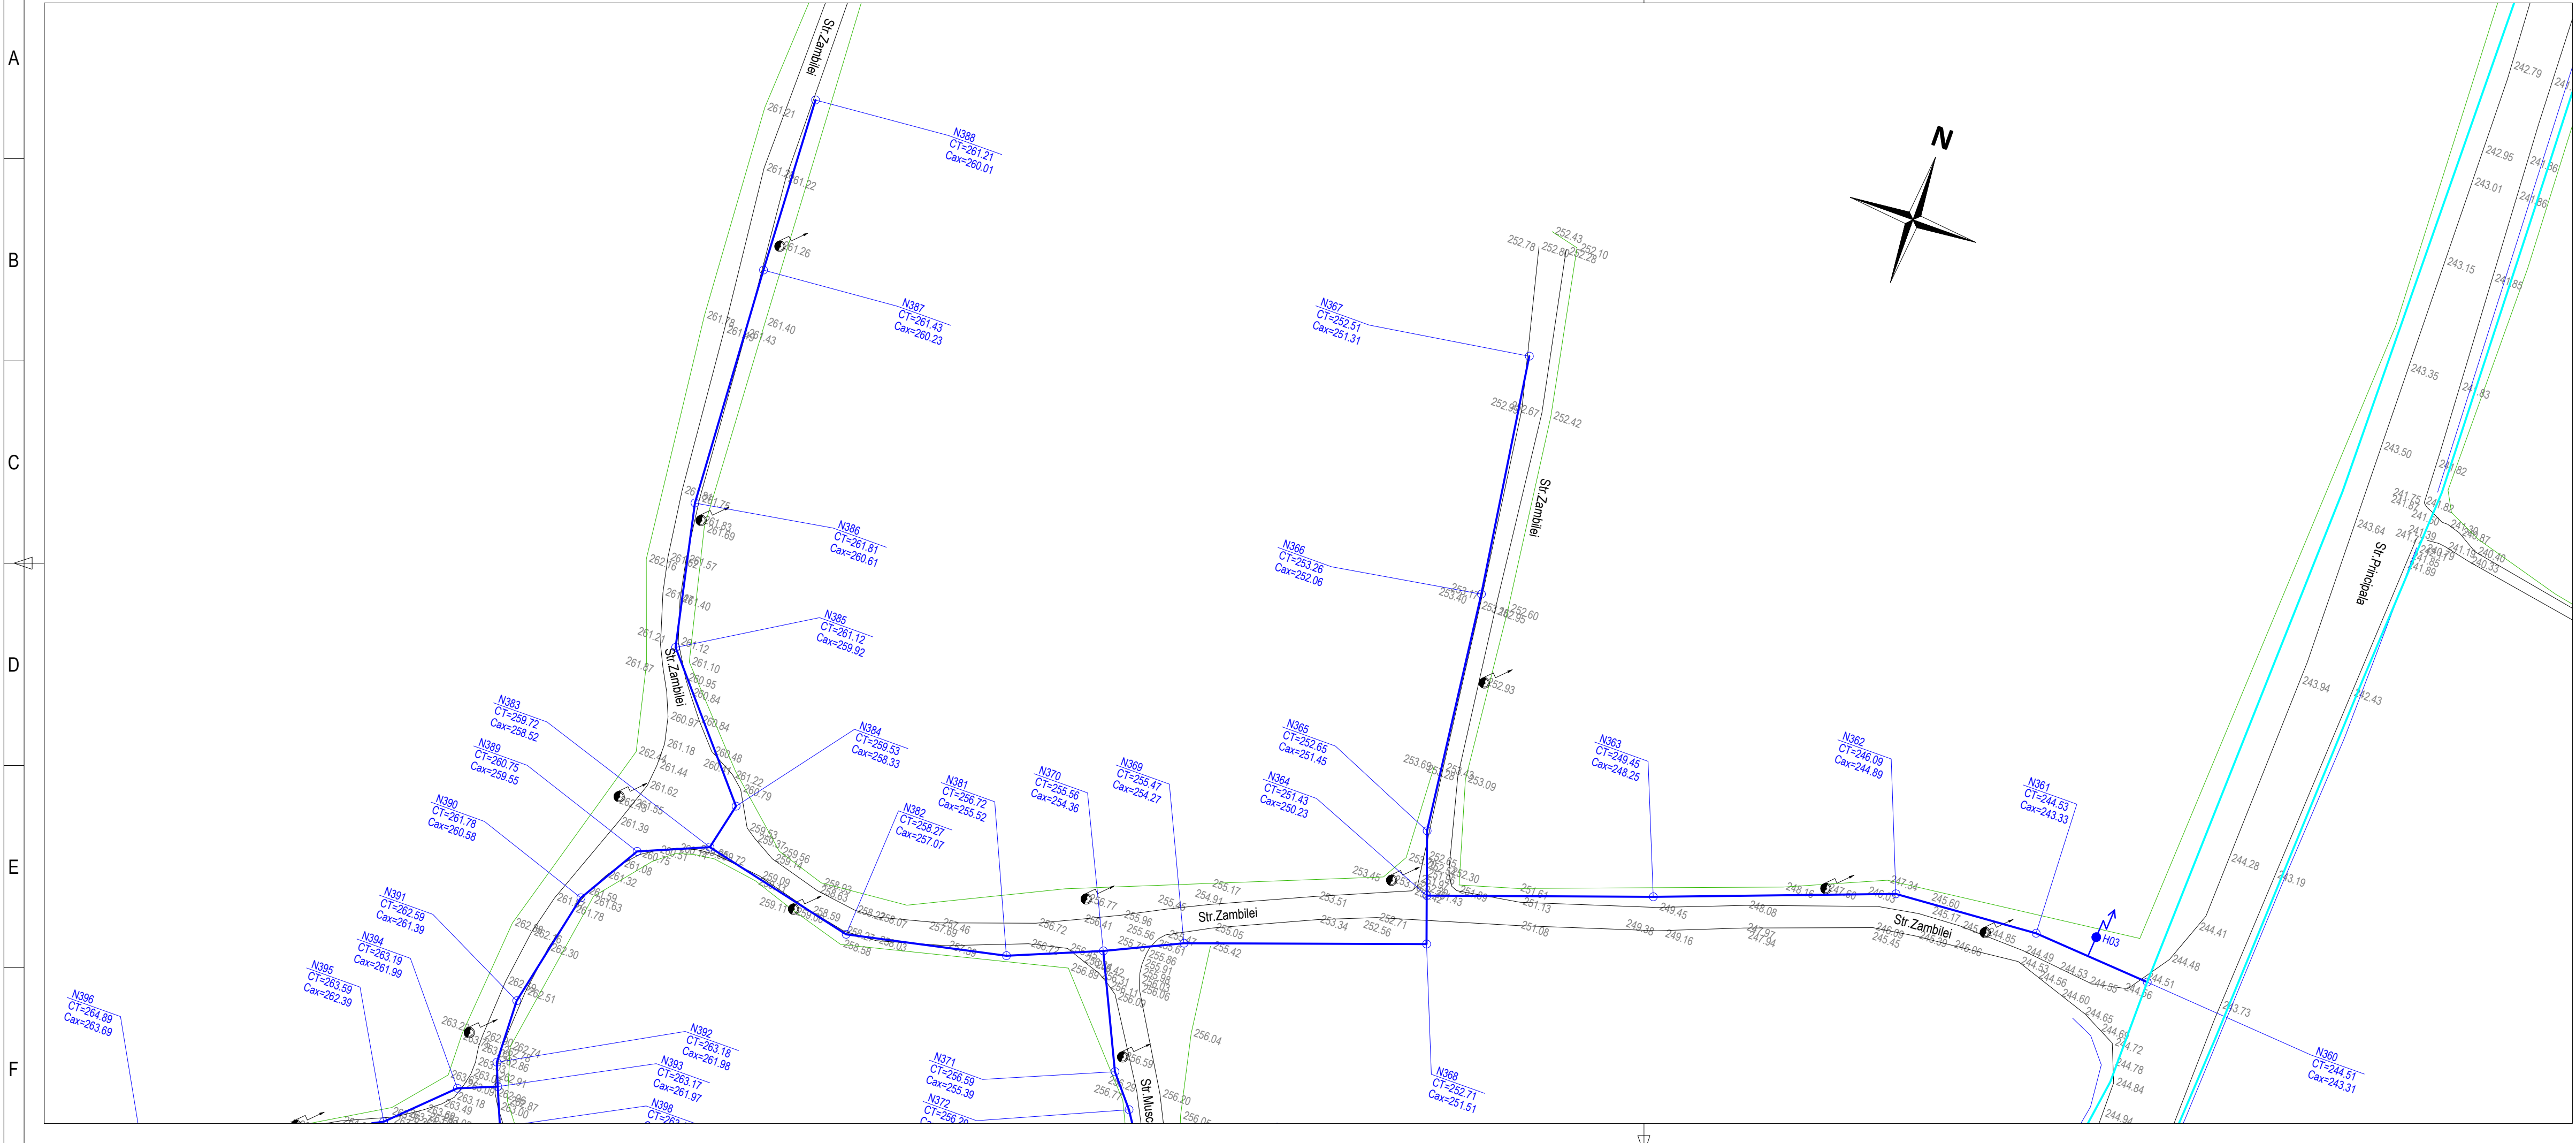

SCHEMA DE RACORD A PLANSELOR

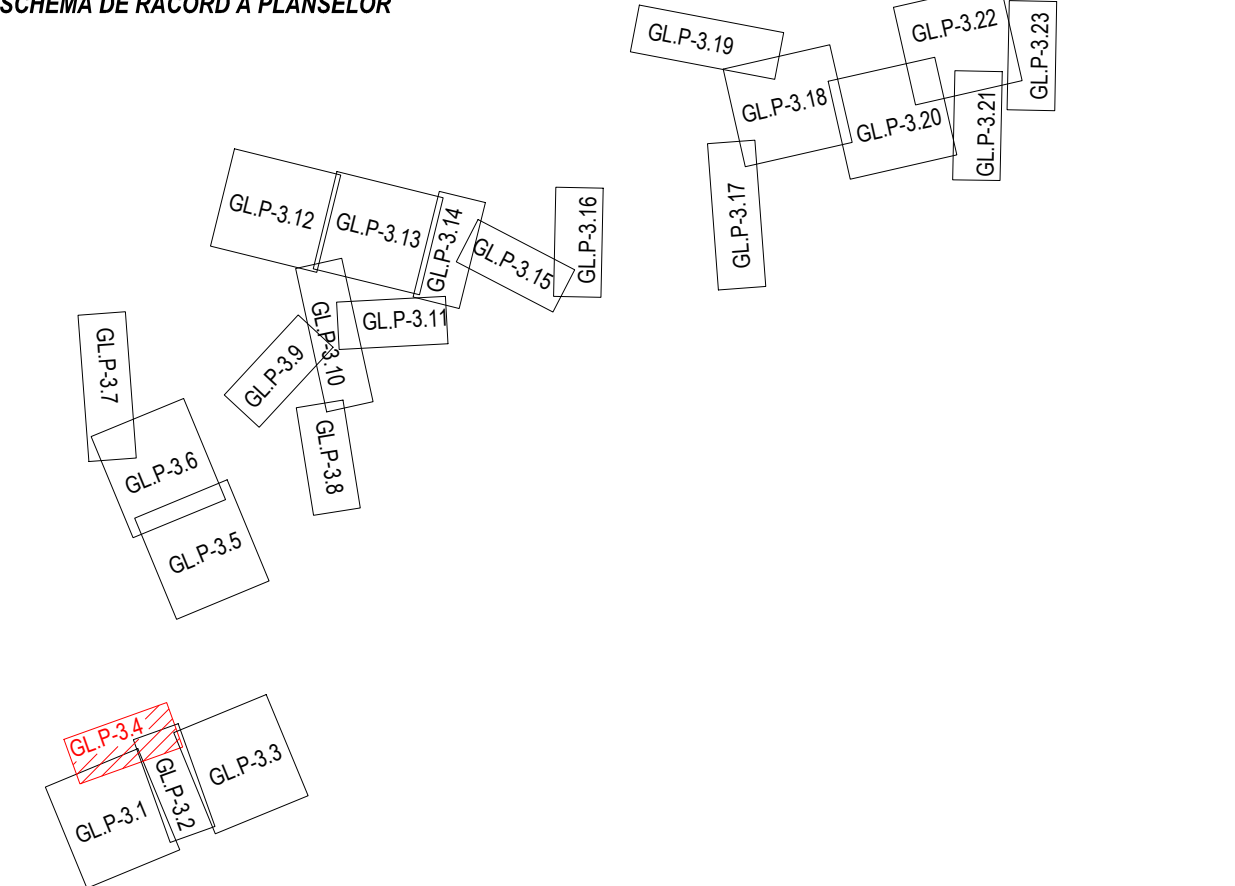

- LEGENDA - SITUATIE EXISTENTA**
- Retea alimentare cu apa existenta
 - Sina Cale ferata
 - Linie electrica
 - Conducta termoficare
 - Conducta gaz
 - Podete drum
 - Tub pod/ podet
 - Zid de sprijin
 - Constructii, platforme
 - Fund sant
 - Limita rigola
 - Limita drum
 - Parapet metal
 - Limita gard din lemn
 - Limita gard din metal
 - Limita gard din sarma
 - Limita gard viu
 - Liziera pomi
 - Mal ape curgatoare
 - Platforma acces
 - Podet acces
 - (Bt.) Talveg
 - (Pmt.) Pamant
 - (Pirs.) Piertis
 - (As.) Asfalt
- LEGENDA - SITUATIE PROIECTATA**
- Conducta distributie apa potabila - reabilitare
 - Camin de vane
 - Camin de golire
 - Camin de aerisire
 - Camin de vane si aerisire
 - Camin de vane si golire
 - Camin de vane reducere a presiunii
 - Hidrant exterior suprateran
 - Borna kilometrica
 - Borna hectometrica
 - Indicator rutier
 - Stalp electric din beton rotund
 - Stalp electric metalic
 - Stalp electric din beton patrat
 - Transformator
 - Stalp electric medie tensiune
 - Camin vizitare cabluri electrice
 - Cruce
 - Statuie
 - Nuc/Castan
 - Copac foioase
 - Copac conifere
 - Monument al naturii
 - Numar postal
 - Camin vizitare retea gaz
 - Aerisire retea gaz
 - Cutie contor gaz
 - Camin vizitare retea comunicatii
 - Borna cabluri
 - Stalp retele comunicatii
 - Firida telekom
 - Camin vizitare retea termoficare
 - Camin retea neidentificata

3B

PROJECT

Acesta planşa este proprietatea SC 3B CONSTRUCTION PROJECT SRL. Este interzisă copierea, difuzarea, împrumutarea sau utilizarea în alte scopuri fără permisiunea scrisă a SC 3B CONSTRUCTION PROJECT SRL.

Proiectant general:
SC 3B CONSTRUCTION PROJECT SRL

STR. Aleea Corneliu Coposu, NR. 11, parter, camera 3,
JUDEȚUL IAȘI, ROMANIA
TEL/+40 332.428.024; e-mail: 3bcon.project@gmail.com
RO 36910830 J22/571/2017

Proiectant de specialitate:
sc ispro-AL srl

Iasi - Vasile Lupu 106A
J22/570/2017; cui RO37201321; e-mail: isproalst@gmail.com


Beneficiar:
COMUNA POIANA, JUDEȚUL GALAȚI

Adresa amplasament
LOCALITĂȚILE POIANA ȘI VIȘINA, COMUNA POIANA


Proiect nr.:
107 / 2022

Faza:
S.F.

SPECIFICATIE	NUMELE	SEMNTATURA	SCARA:	Titlu proiect:	Faza:
	Dr. ing. Bodoga Ștefan			"MODERNIZARE ȘI EXTINDERE REȚEA DE ALIMENTARE CU APA ÎN COMUNA POIANA, JUDEȚUL GALAȚI"	
PROIECTAT	ing. Bulai Catalin		1:500		S.F.
DESENAT	ing. Fortu Claudiu		DATA:	Titlu planșă:	
APROBAT	ing. Bulai Catalin		10.2022	Plan de situatie detaliu retea alimentare cu apa - Comuna Poiana, județul Galați -	Planşa nr.: GL.P-3.04

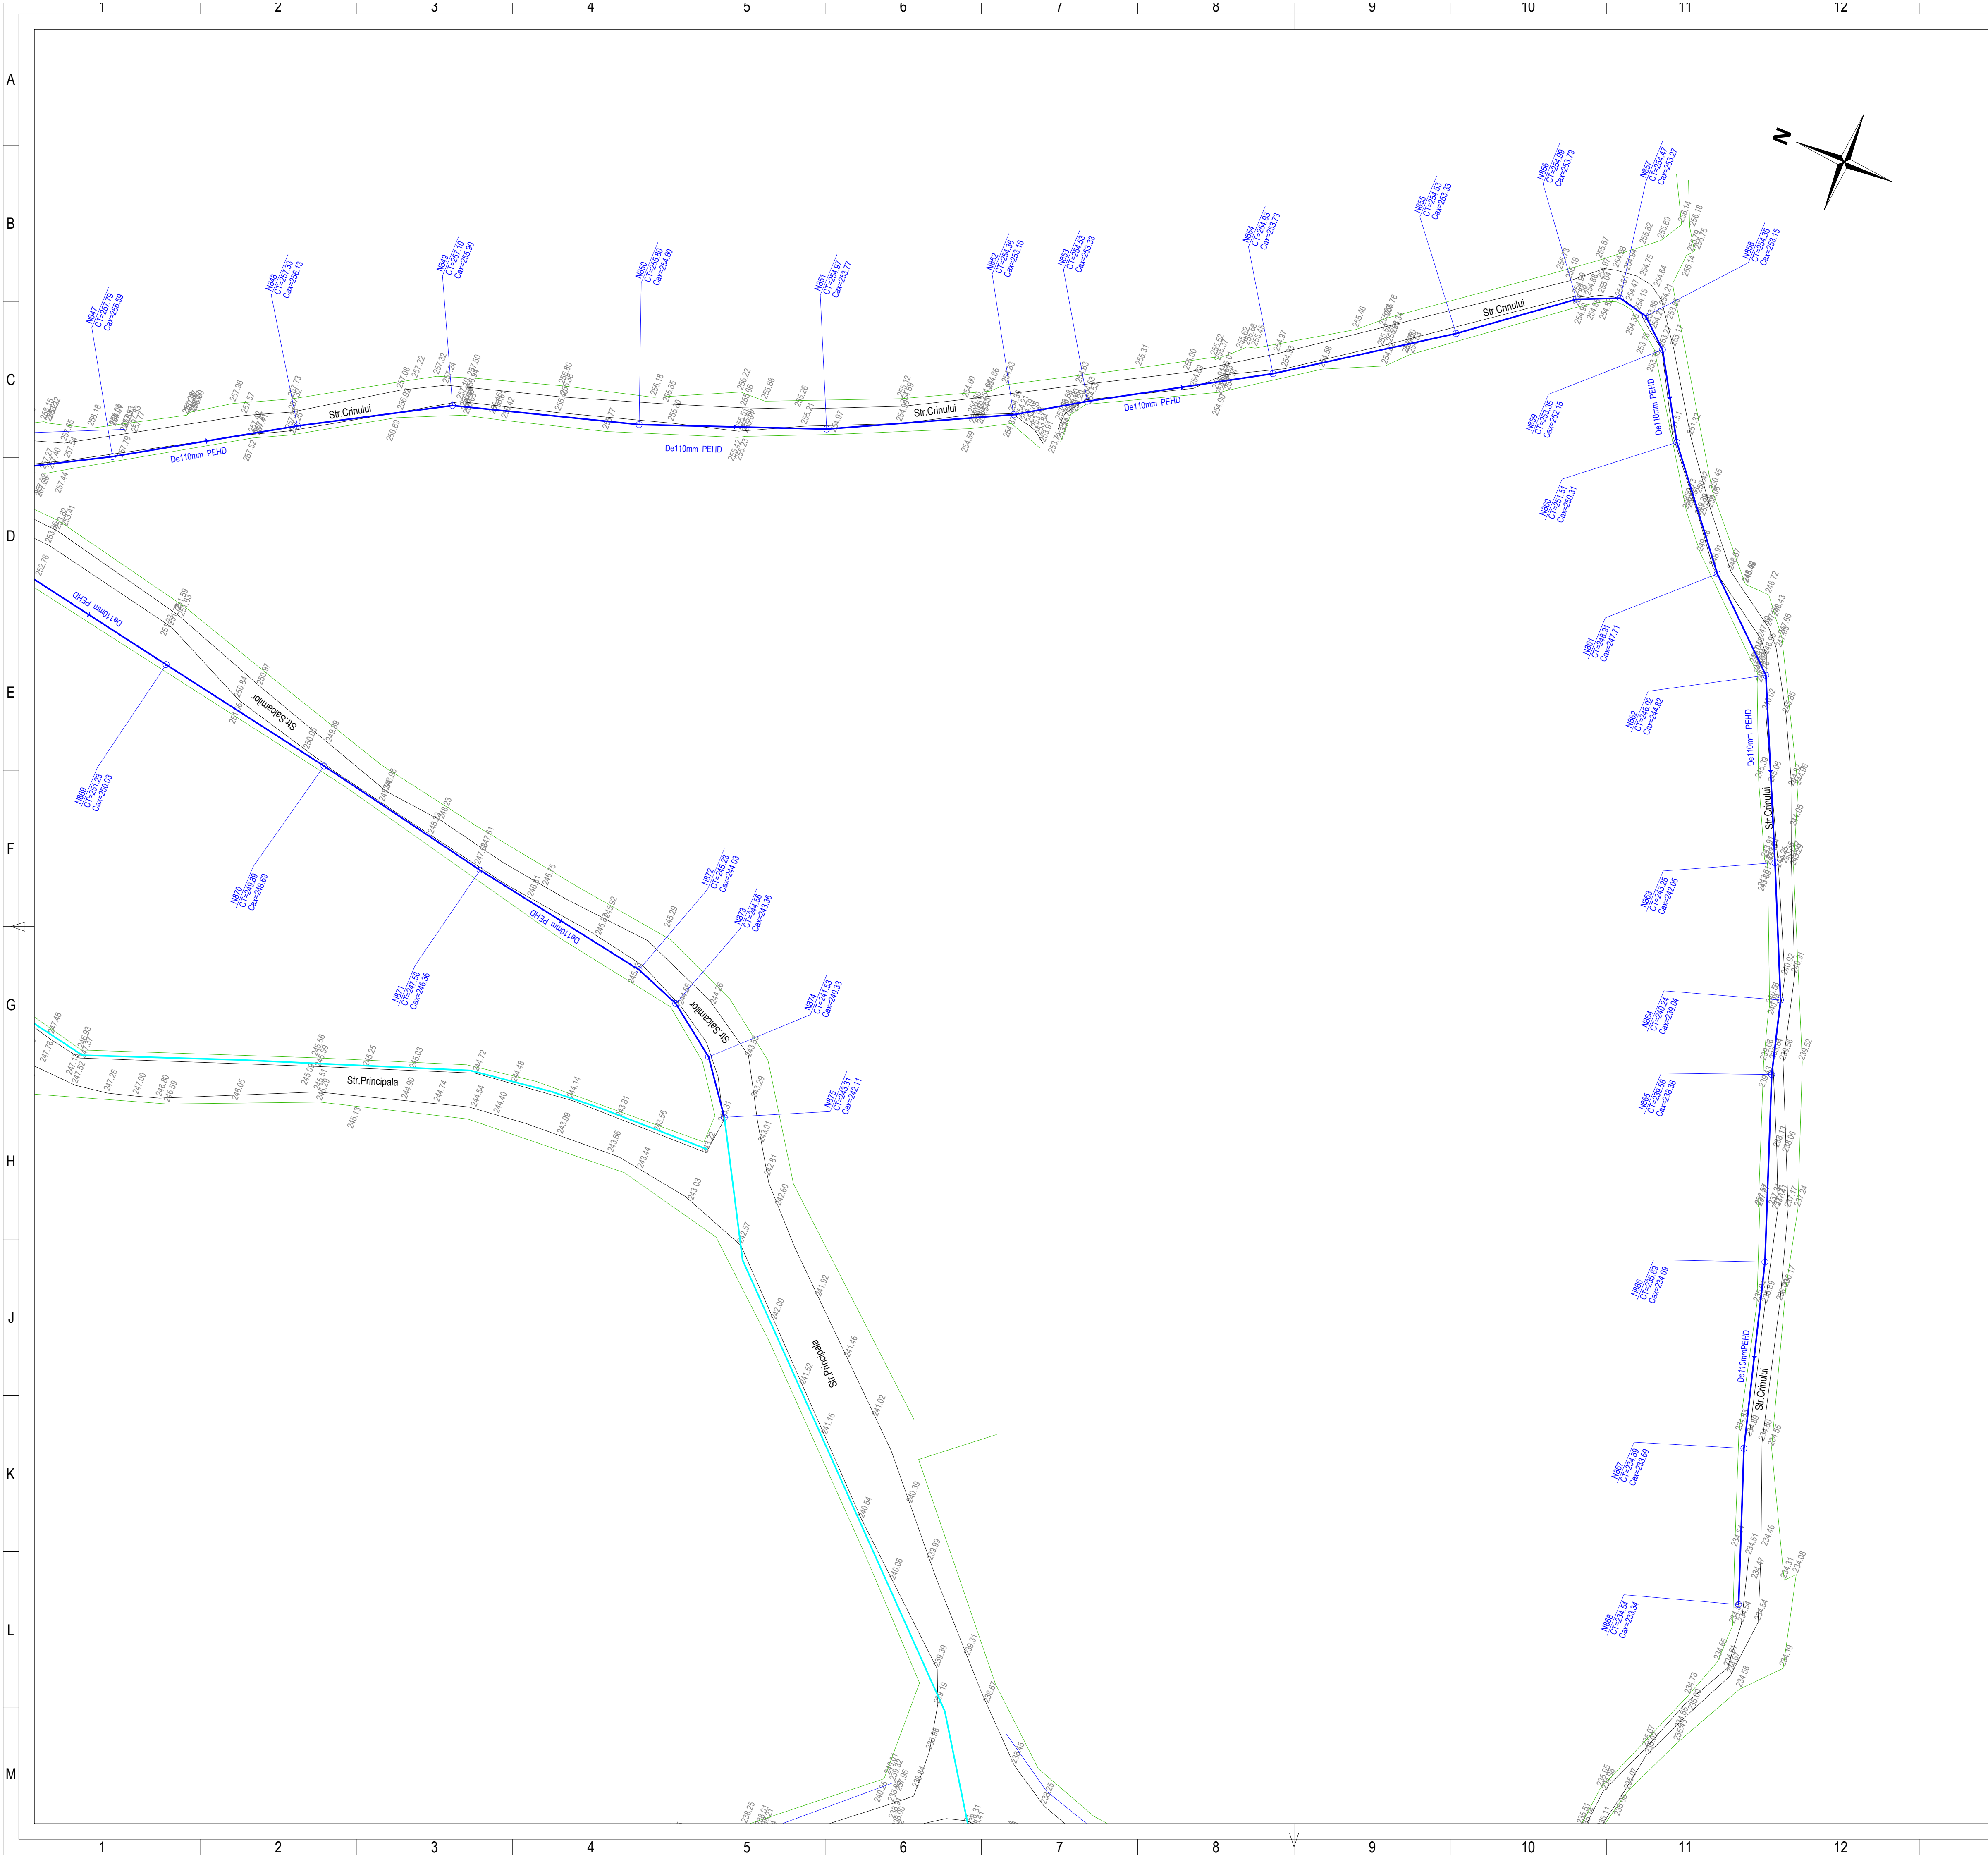

SCHEMA DE RACORD A PLANSELOR

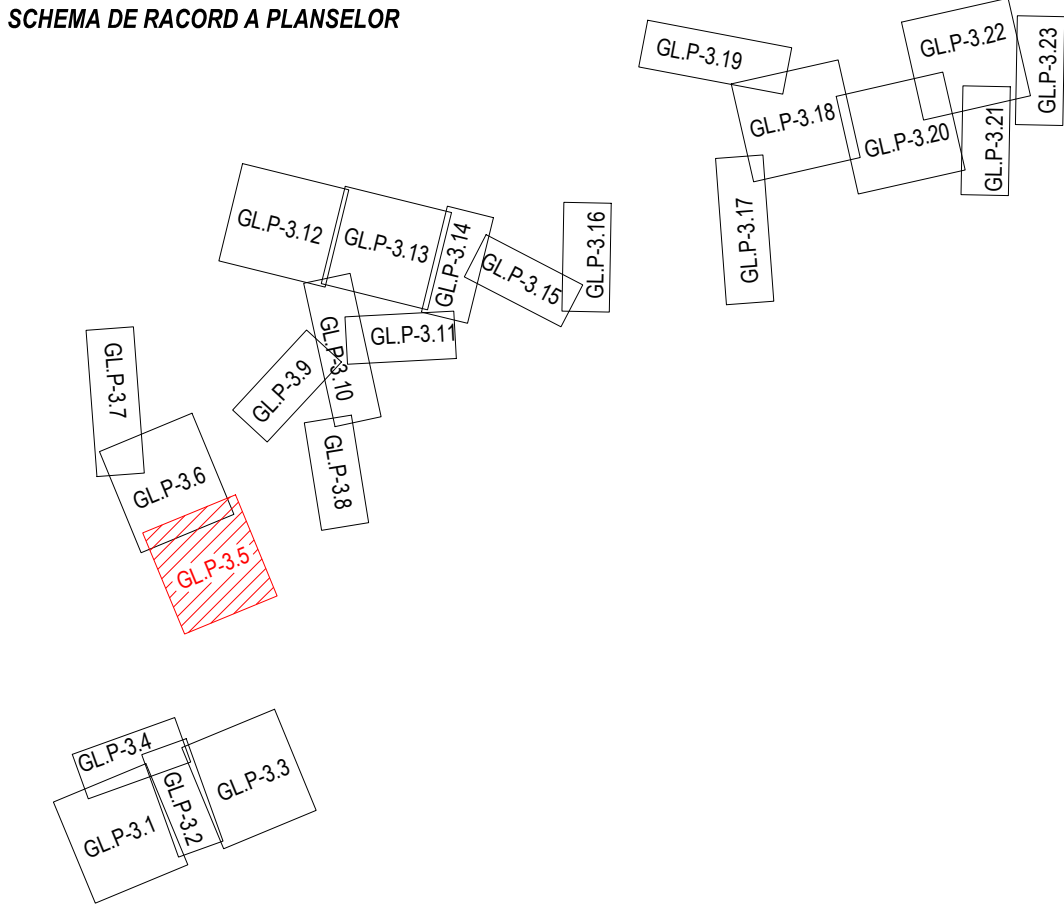

LEGENDA - SITUATIE EXISTENTA

- Retea alimentare cu apa existenta
- Sina Cale ferata
- Linie electrica
- Conducta termoficare
- Conducta gaz
- Podete drum
- Tub pod podet
- Zid de sprijin
- Constructii, platforme
- Fund/sant
- Limita rigola
- Limita drum
- Parapet metal
- Limita gard din lemn
- Limita gard din metal
- Limita gard din sarma
- Limita gard viu
- Liziera pomi
- Mai ape curgatoare
- Platforma acces
- Podet acces
- Talveg
- Becon
- Pamant
- Pieris
- Asfalt



LEGENDA - SITUATIE PROIECTATA

- Borna kilometrica
- Borna hectometrica
- Indicator rutier
- Stalp electric din beton rotund
- Stalp electric metalic
- Stalp electric din beton patrat
- Transformator
- Stalp electric medie tensiune
- Camin vizitare cabluri electrice
- Cruce
- Statuie
- Nuc/Castan
- Copac foioase
- Copac conifere
- Monument al naturii
- Numar post
- Camin vizitare retea gaz
- Aerisire retea gaz
- Cutie contor gaz
- Camin vizitare retea comunicatii
- Borna cabluri
- Stalp retele comunicatii
- Frida telefon
- Camin vizitare retea termoficare
- Camin retea neidentificata
- Conducta distributie apa potabila - reabilitare
- Camin de vane
- Camin de golire
- Camin de aerisire
- Camin de vane si aerisire
- Camin de vane si golire
- Camin de vane reducere a presiunii
- Hidrant exterior supratran

Proiectant general:
SC 3B CONSTRUCTION PROJECT SRL
Beneficiar:
COMUNA POIANA, JUDEȚUL GALAȚI
Adresa amplasament
LOCALITĂȚILE POIANA ȘI VIȘINA, COMUNA POIANA

Proiectant de specialitate: sc ispro-AL srl	Beneficiar: COMUNA POIANA, JUDEȚUL GALAȚI	Proiect nr.: 107 / 2022
sc ispro-AL srl	Beneficiar: COMUNA POIANA, JUDEȚUL GALAȚI	Proiect nr.: 107 / 2022

SPECIFICATIE	NUMELE	SEMNATURA	SCARA:	1:500	Faza:	S.F.
SEF PROIECT	Dr. ing. Bogdan Ștefan		DATA:	10.2022	Plan de situatie detaliu retea alimentare cu apa	Plan de situatie detaliu retea alimentare cu apa
PROIECTAT	ing. Bulai Catalin		DATA:	10.2022	Plan de situatie detaliu retea alimentare cu apa	Plan de situatie detaliu retea alimentare cu apa
DESENAT	ing. Fortu Claudiu		DATA:	10.2022	Plan de situatie detaliu retea alimentare cu apa	Plan de situatie detaliu retea alimentare cu apa
APROBAT	ing. Bulai Catalin		DATA:	10.2022	Plan de situatie detaliu retea alimentare cu apa	Plan de situatie detaliu retea alimentare cu apa

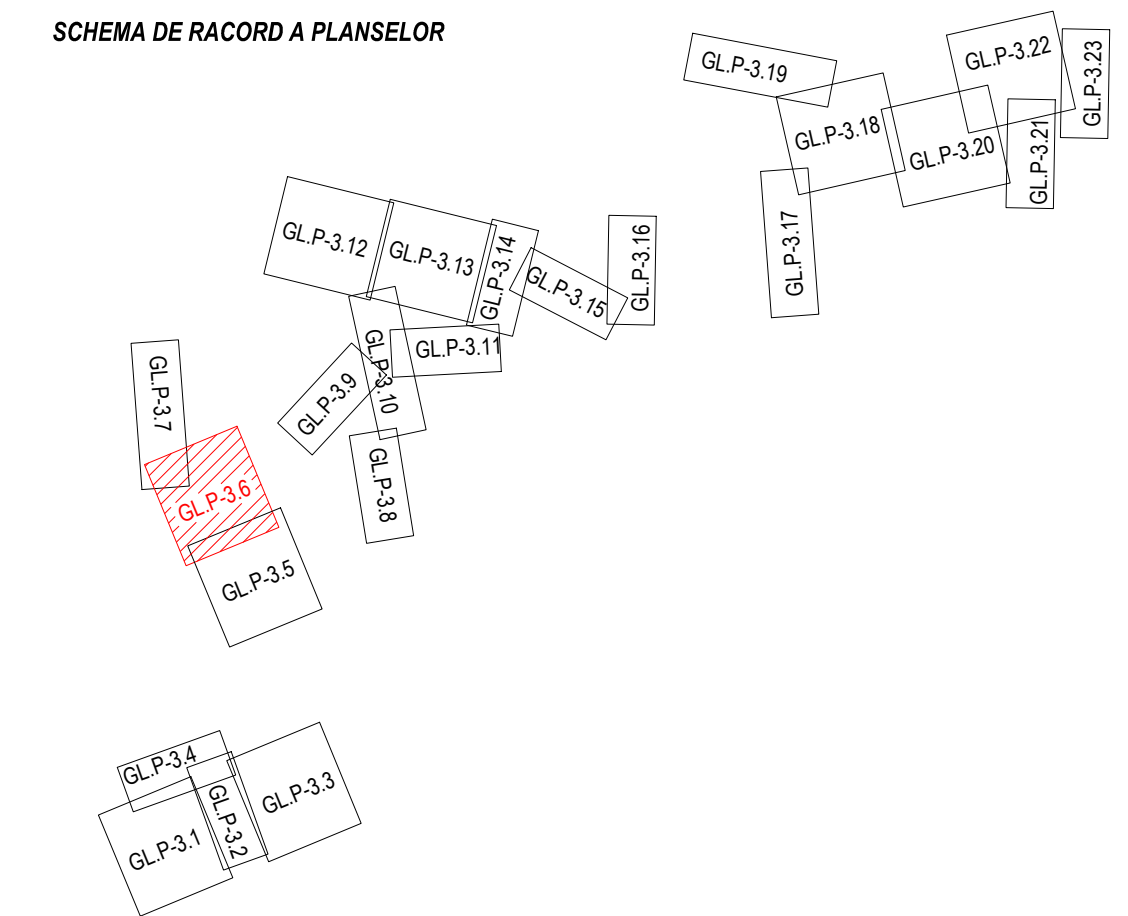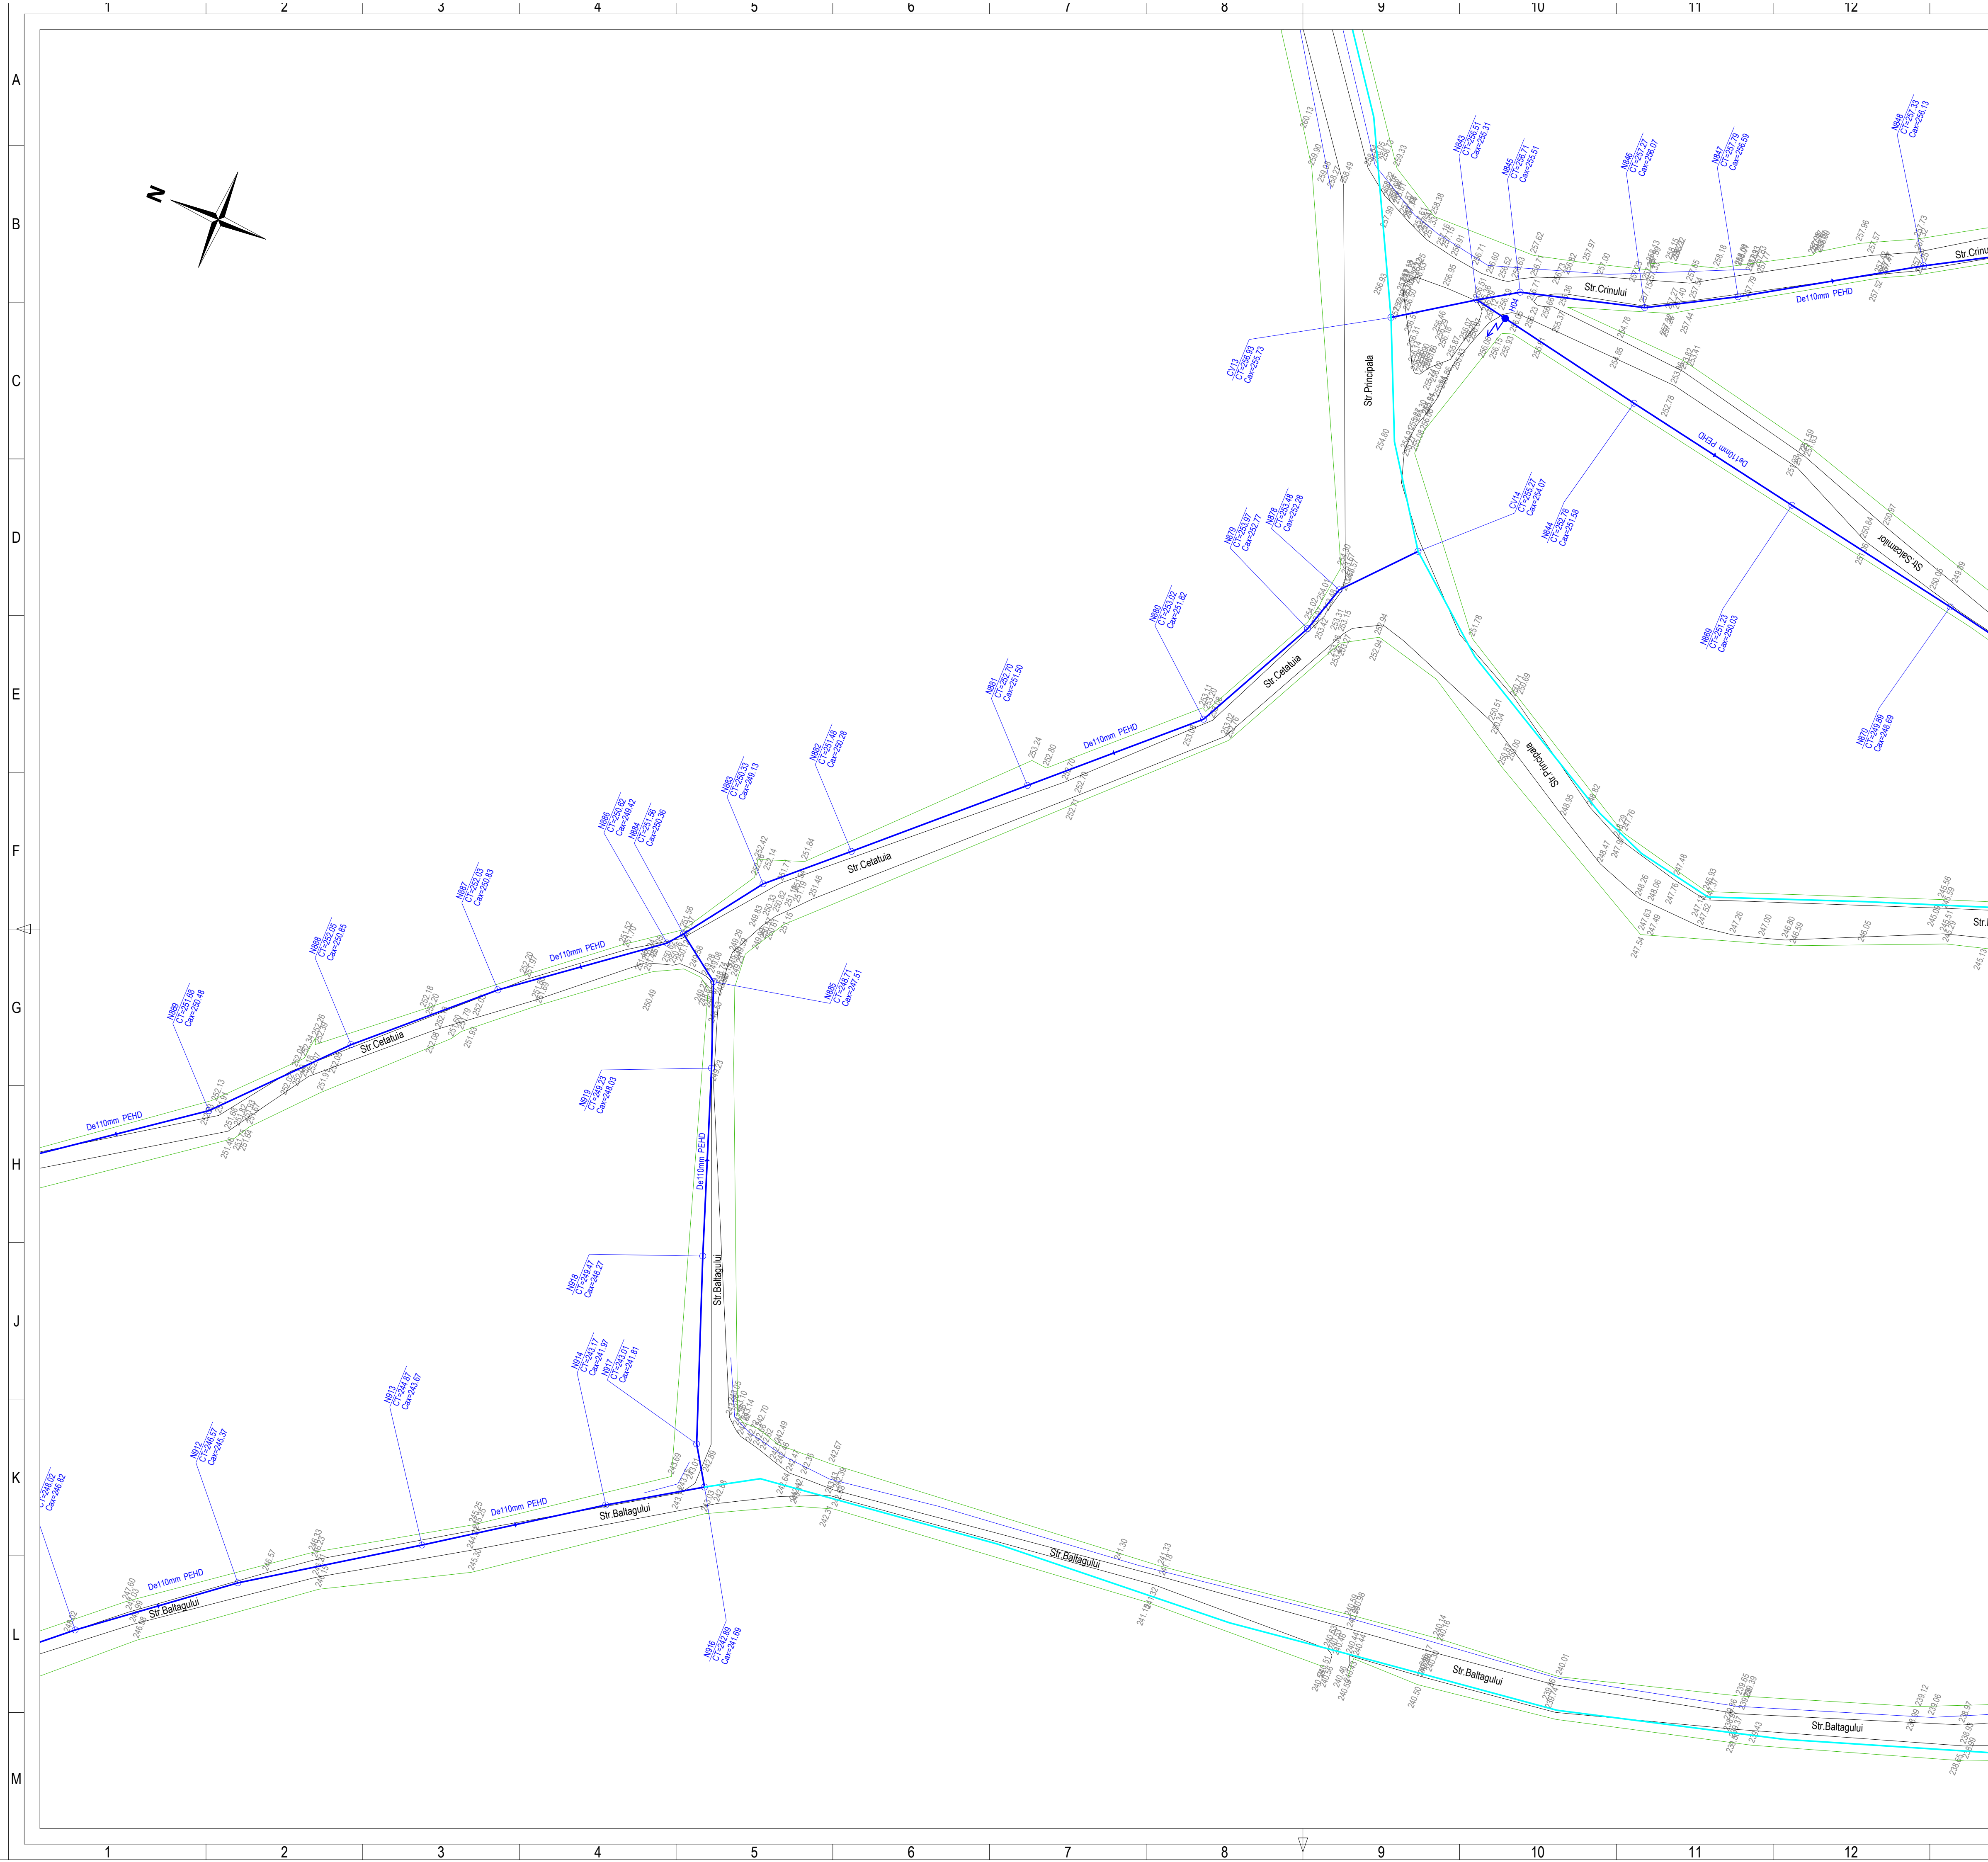

LEGENDA - SITUATIE EXISTENTA


LEGENDA - SITUATIE PROIECTATA

- | | | | | | |
|---|-----------------------------------|---|-----------------------------------|---|--|
|  | Rețea alimentară cu apă existentă |  | Borna kilometrică |  | Conducta distribuită apă potabilă - reabilitează |
|  | Sîna Căle ferată |  | Borna hectometrică |  | Camini de valine |
|  | Linie electrică |  | Indicator rutier |  | Camini de goîre |
|  | Conducta termoficare |  | Stap electric din beton rotund |  | Camini de aerisire |
|  | Conducta gaz |  | Stap electric metalic |  | Camini de vane sî aerisire |
|  | Podet drum |  | Stap electric din beton patrat |  | Camini de vane sî goîre |
|  | Tubulacii podet |  | Transformator |  | Camini de vane reducere a presiunii |
|  | Zid de sprijin |  | Stap electric medie tensiune |  | |
|  | Construcții, platforme |  | Camini vizitare cabluri electrice |  | |
|  | Fund soni |  | Cruce |  | Hidrant exterior suprapunat |
|  | Limia rigola |  | Statuie | | |
|  | Limia drum |  | Nuc/Castan | | |
|  | Parapet metal |  | Copac foioase | | |
|  | Limia gard din lemn |  | Copac conifere | | |
|  | Limia gard din metal |  | Monument al naturii | | |
|  | Limia gard din sarma |  | Numar postal | | |
|  | Limia gard viu |  | Camini vizitare rețea gaz | | |
|  | Liziera pomi |  | Aerisire rețea gaz | | |
|  | Mal ape curgătoare |  | Catie contor gaz | | |
|  | Platforma acces |  | Camini vizitare rețea comunicatii | | |
|  | Podet acces |  | Borna cabluri | | |
|  | Talveg |  | Stap rețele comunicatii | | |
|  | (Bt.) Beton |  | Firula telecom | | |
|  | (Pm.) Pământ |  | Camini vizitare rețea termoficare | | |
|  | (Pst.) Pteris |  | Camini rețea identifiata | | |
|  | (As.) Asfalt | | | | |


Proiectant general:
SC 3B CONSTRUCTION PROJECT SRL

STR. Aleea Corneliu Coposu, NR. 11, parter, camera 3
 JUDEȚUL IASI, ROMANIA
 TEL/+40 332.428.024, email: 3bconproject@gmail.com
 RO 36910830 J22/57/2017

Proiectant de specialitate: sc ispro-AL srl Iasi - Iudea-Lupe 1064 0225700707; cui RO3731191; e-mail: scisproal@gmail.com			Beneficiar: COMUNA POIANA, JUDEȚUL GALAȚI Adresa amplasament LOCALITĂȚII POIANA ȘI VIȘINA, COMUNA POIANA		Proiect nr. 107 / 2022																
<table><tr><th>SPECIFICATIE</th><th>NUMELE</th><th>SEMNATURA</th></tr><tr><td>SEF PROIECT</td><td>Dr. ing. Bodoaga Ștefan</td><td></td></tr><tr><td>PROIECTAT</td><td>ing. Bulai Catalin</td><td></td></tr><tr><td>DESEAT</td><td>ing. Fortu Claudiu</td><td></td></tr><tr><td>APROBAT</td><td>ing. Bulai Catalin</td><td></td></tr></table>			SPECIFICATIE	NUMELE		SEMNATURA	SEF PROIECT	Dr. ing. Bodoaga Ștefan		PROIECTAT	ing. Bulai Catalin		DESEAT	ing. Fortu Claudiu		APROBAT	ing. Bulai Catalin		Text prezent: SCARA: 1:500 "MODERNIZARE ȘI EXTINDERE REȚEA DE ALIMENTARE CU APĂ ÎN COMUNA POIANA, JUDEȚUL GALAȚI" Text planșă: DATA: 10.2022 Plan de situație detaliu rețea alimentare cu apă a comunei Poiana (Județul Galați) -		Faza: S.F.
SPECIFICATIE	NUMELE	SEMNATURA																			
SEF PROIECT	Dr. ing. Bodoaga Ștefan																				
PROIECTAT	ing. Bulai Catalin																				
DESEAT	ing. Fortu Claudiu																				
APROBAT	ing. Bulai Catalin																				
					Planșă nr. GL-P.3																

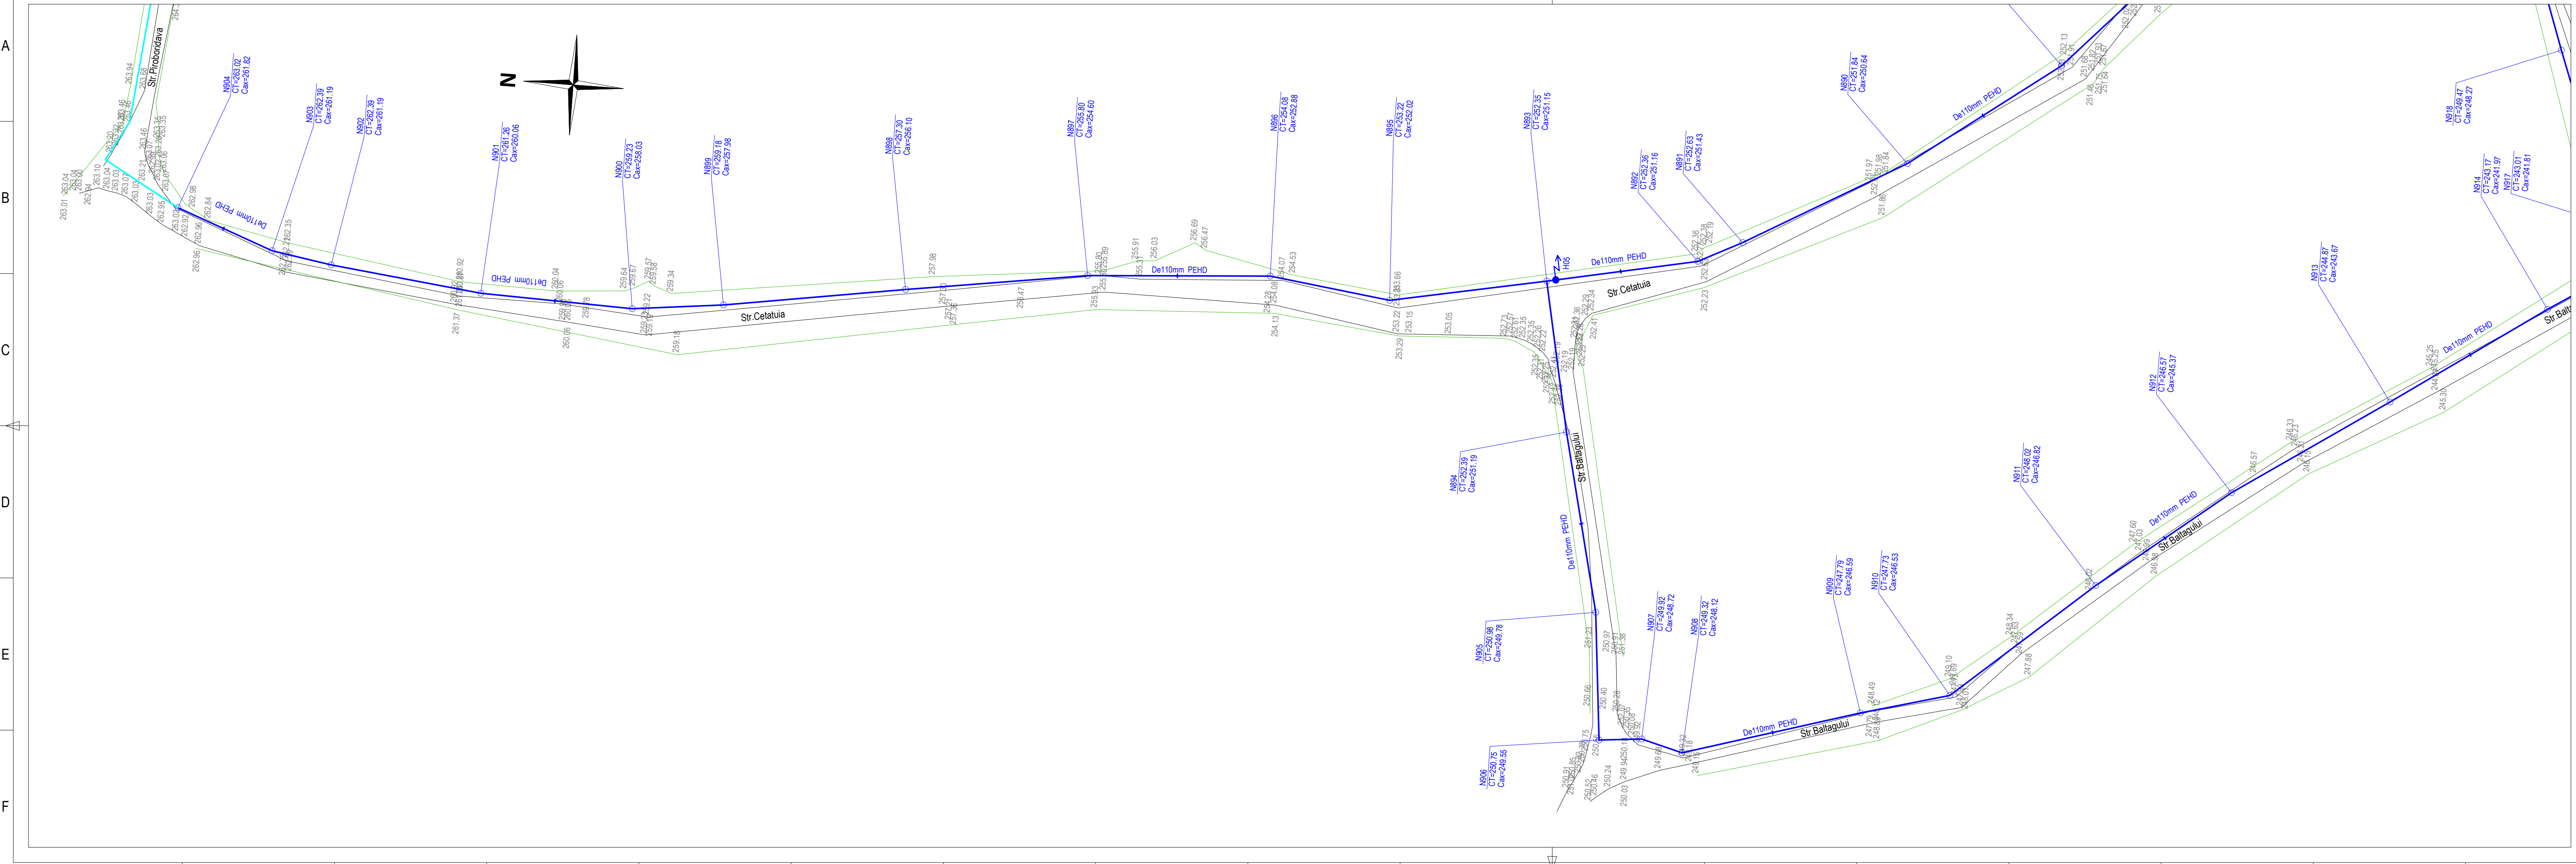

SCHEMA DE RACORD A PLASELOR

LEGENDA - SITUATIE EXISTENTA

- Retea alimentatare cu apa existenta
- Sina Cale ferata
- Linie electrica
- Conducta termoficare
- Conducta gaz
- Podete drum
- Tub pod/ podet
- Zid de sprijin
- Construcții, platforme
- Fund sant
- Limita rigola
- Limita drum
- Parapet metal
- Limita gard din lemn
- Limita gard din metal
- Limita gard din sarma
- Limita gard viu
- Liziera pomi
- Mal ape curgatoare
- Platforma acces
- Podet acces
- Talveg
- Beton
- (Bt.) Beton
- (Pmt.) Pamant
- (Ptrs.) Pieritis
- (As.) Asfalt



LEGENDA - SITUATIE PROIECTATA


- Conducta distributie apa potabila - reabilitare
- CV xx
- Camin de vane
- CS xx
- Camin de golire
- CA xx
- Camin de aerisire
- CVA xx
- Camin de vane si aerisire
- CVG xx
- Camin de vane si golire
- PRV xx
- Camin de vane reducere a presiunii
- Hxx
- Hidrant exterior suprateran

LEGENDA - SITUATIE EXISTENTA


- Borna kilometrica
- Borna hectometrica
- Indicator rutier
- Stalp electric din beton rotund
- Stalp electric metalic
- Stalp electric din beton patrat
- Transformator
- Stalp electric medie tensiune
- Camin vizitare cabluri electrice
- Cruce
- Statuie
- Nuc/Castan
- Copac foioase
- Copac conifere
- Monument al naturii
- Numar postal
- Camin vizitare retea gaz
- Aerisire retea gaz
- Cutie contor gaz
- Camin vizitare retea comunicatii
- Borna cabluri
- Firida telekom
- Camin vizitare retea termoficare
- Camin retea neidentificata

Proiectant general: SC 3B CONSTRUCTION PROJECT SRL			Beneficiar: COMUNA POIANA, JUDEȚUL GALAȚI		
Proiectant de specialitate: sc ispro-AL srl			Adresa amplasament: LOCALITĂȚILE POIANA ȘI VIȘINA, COMUNA POIANA		
SPECIFICAȚIE			SCARA:		
SEF PROIECT			1:500		
PROIECTAT			DATA:		
DESEINAT			10.2022		
APROBAT			Faza:		
			S.F.		
			Planșă nr.:		
			GL.P-3.07		

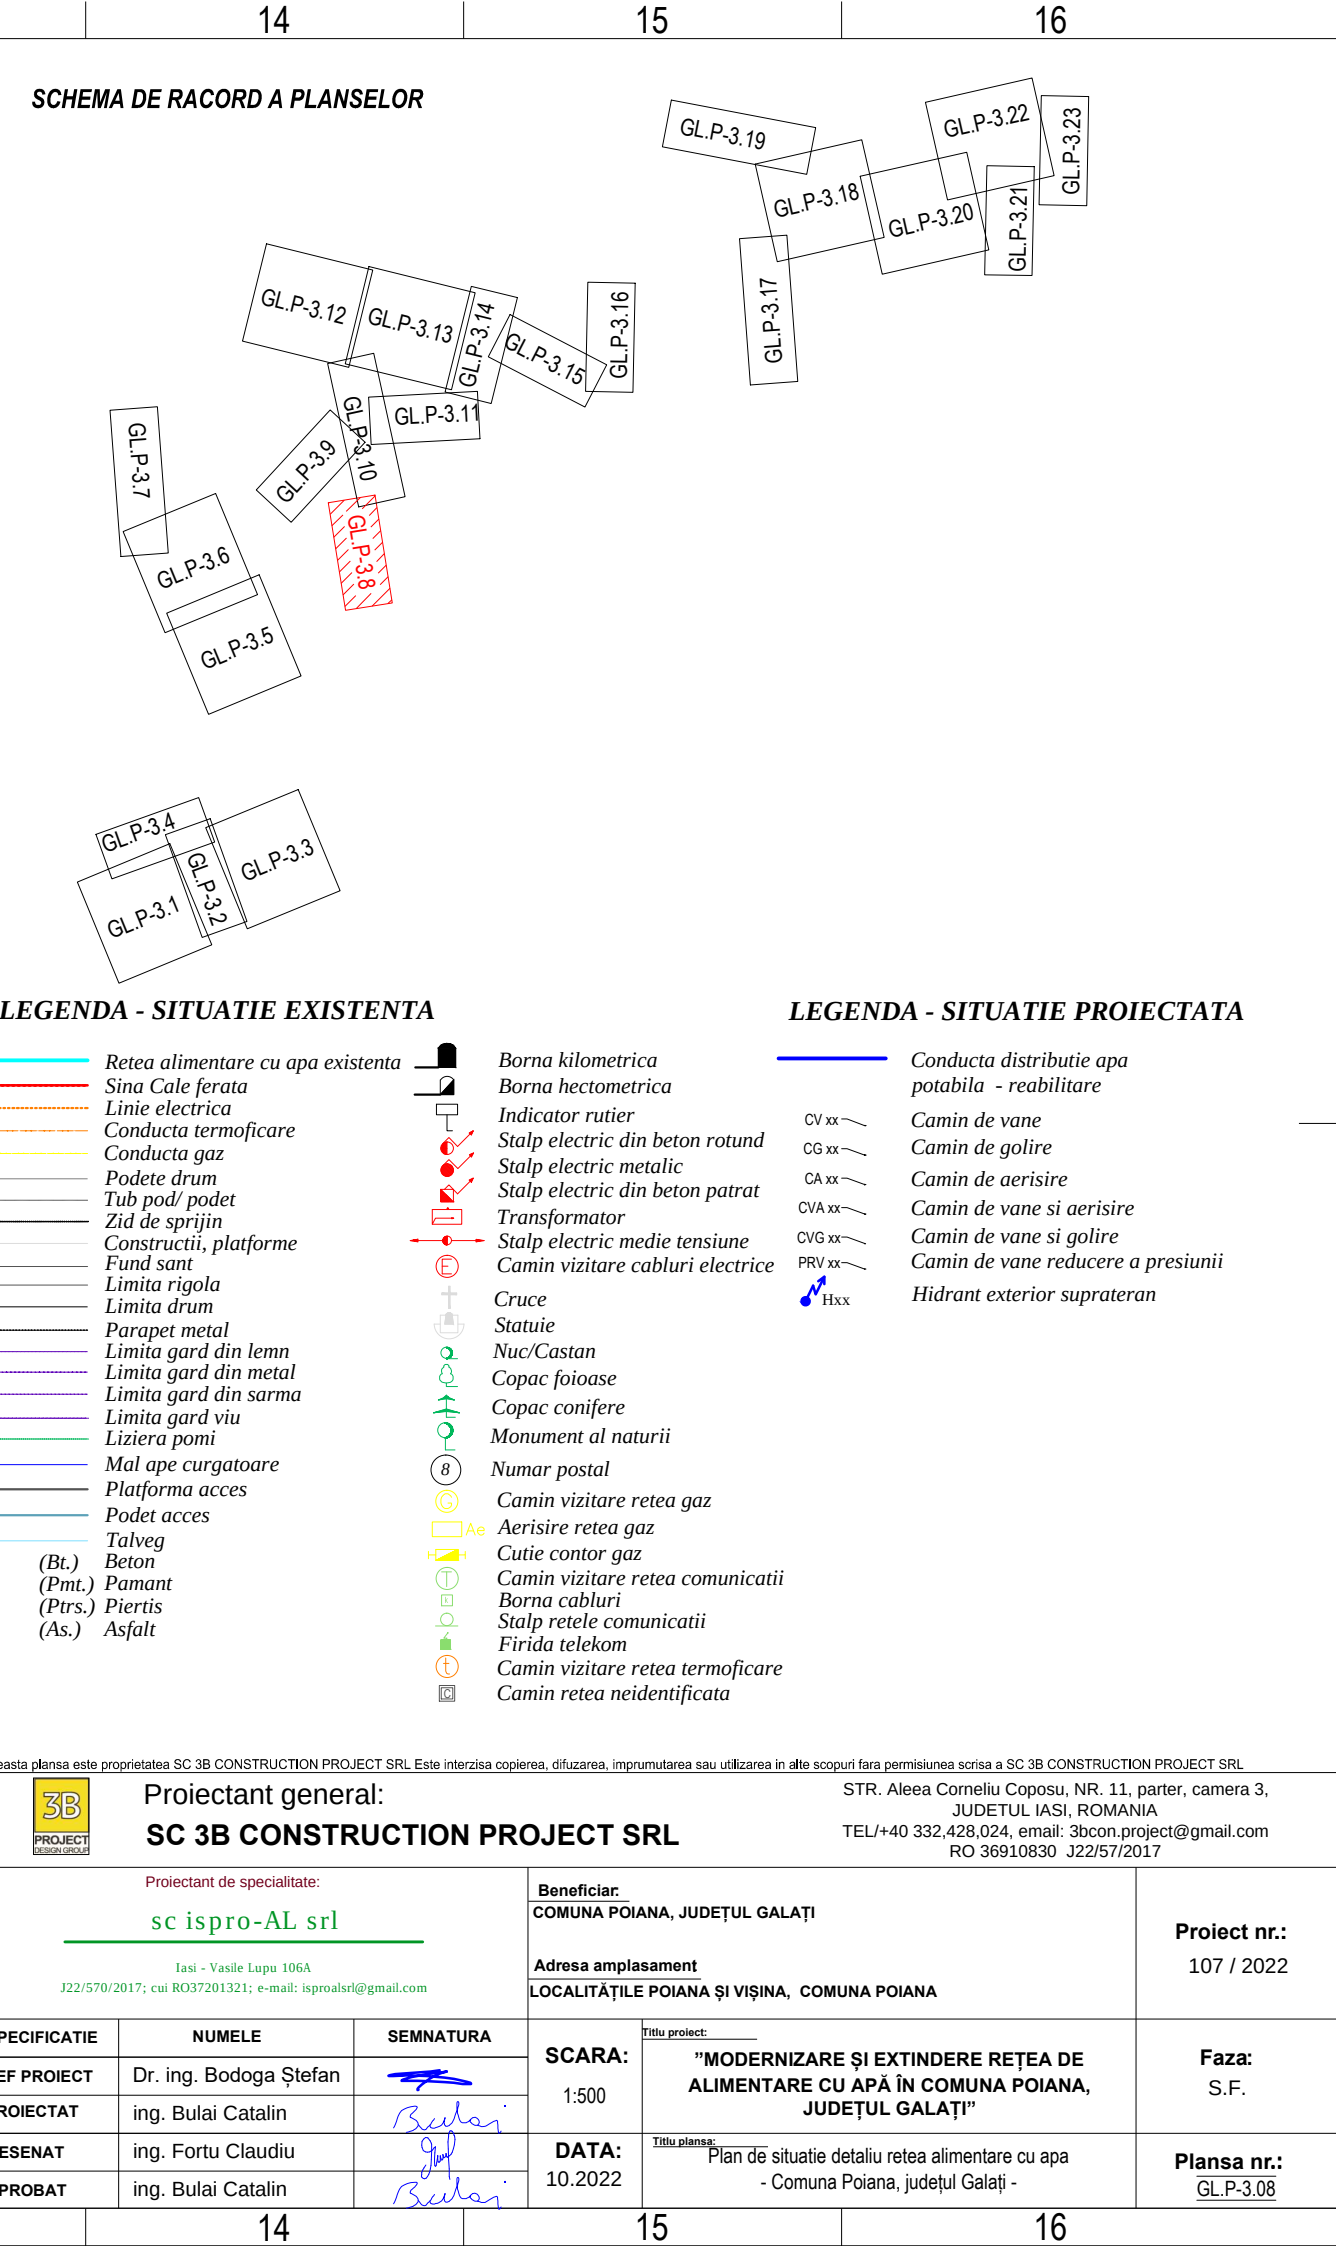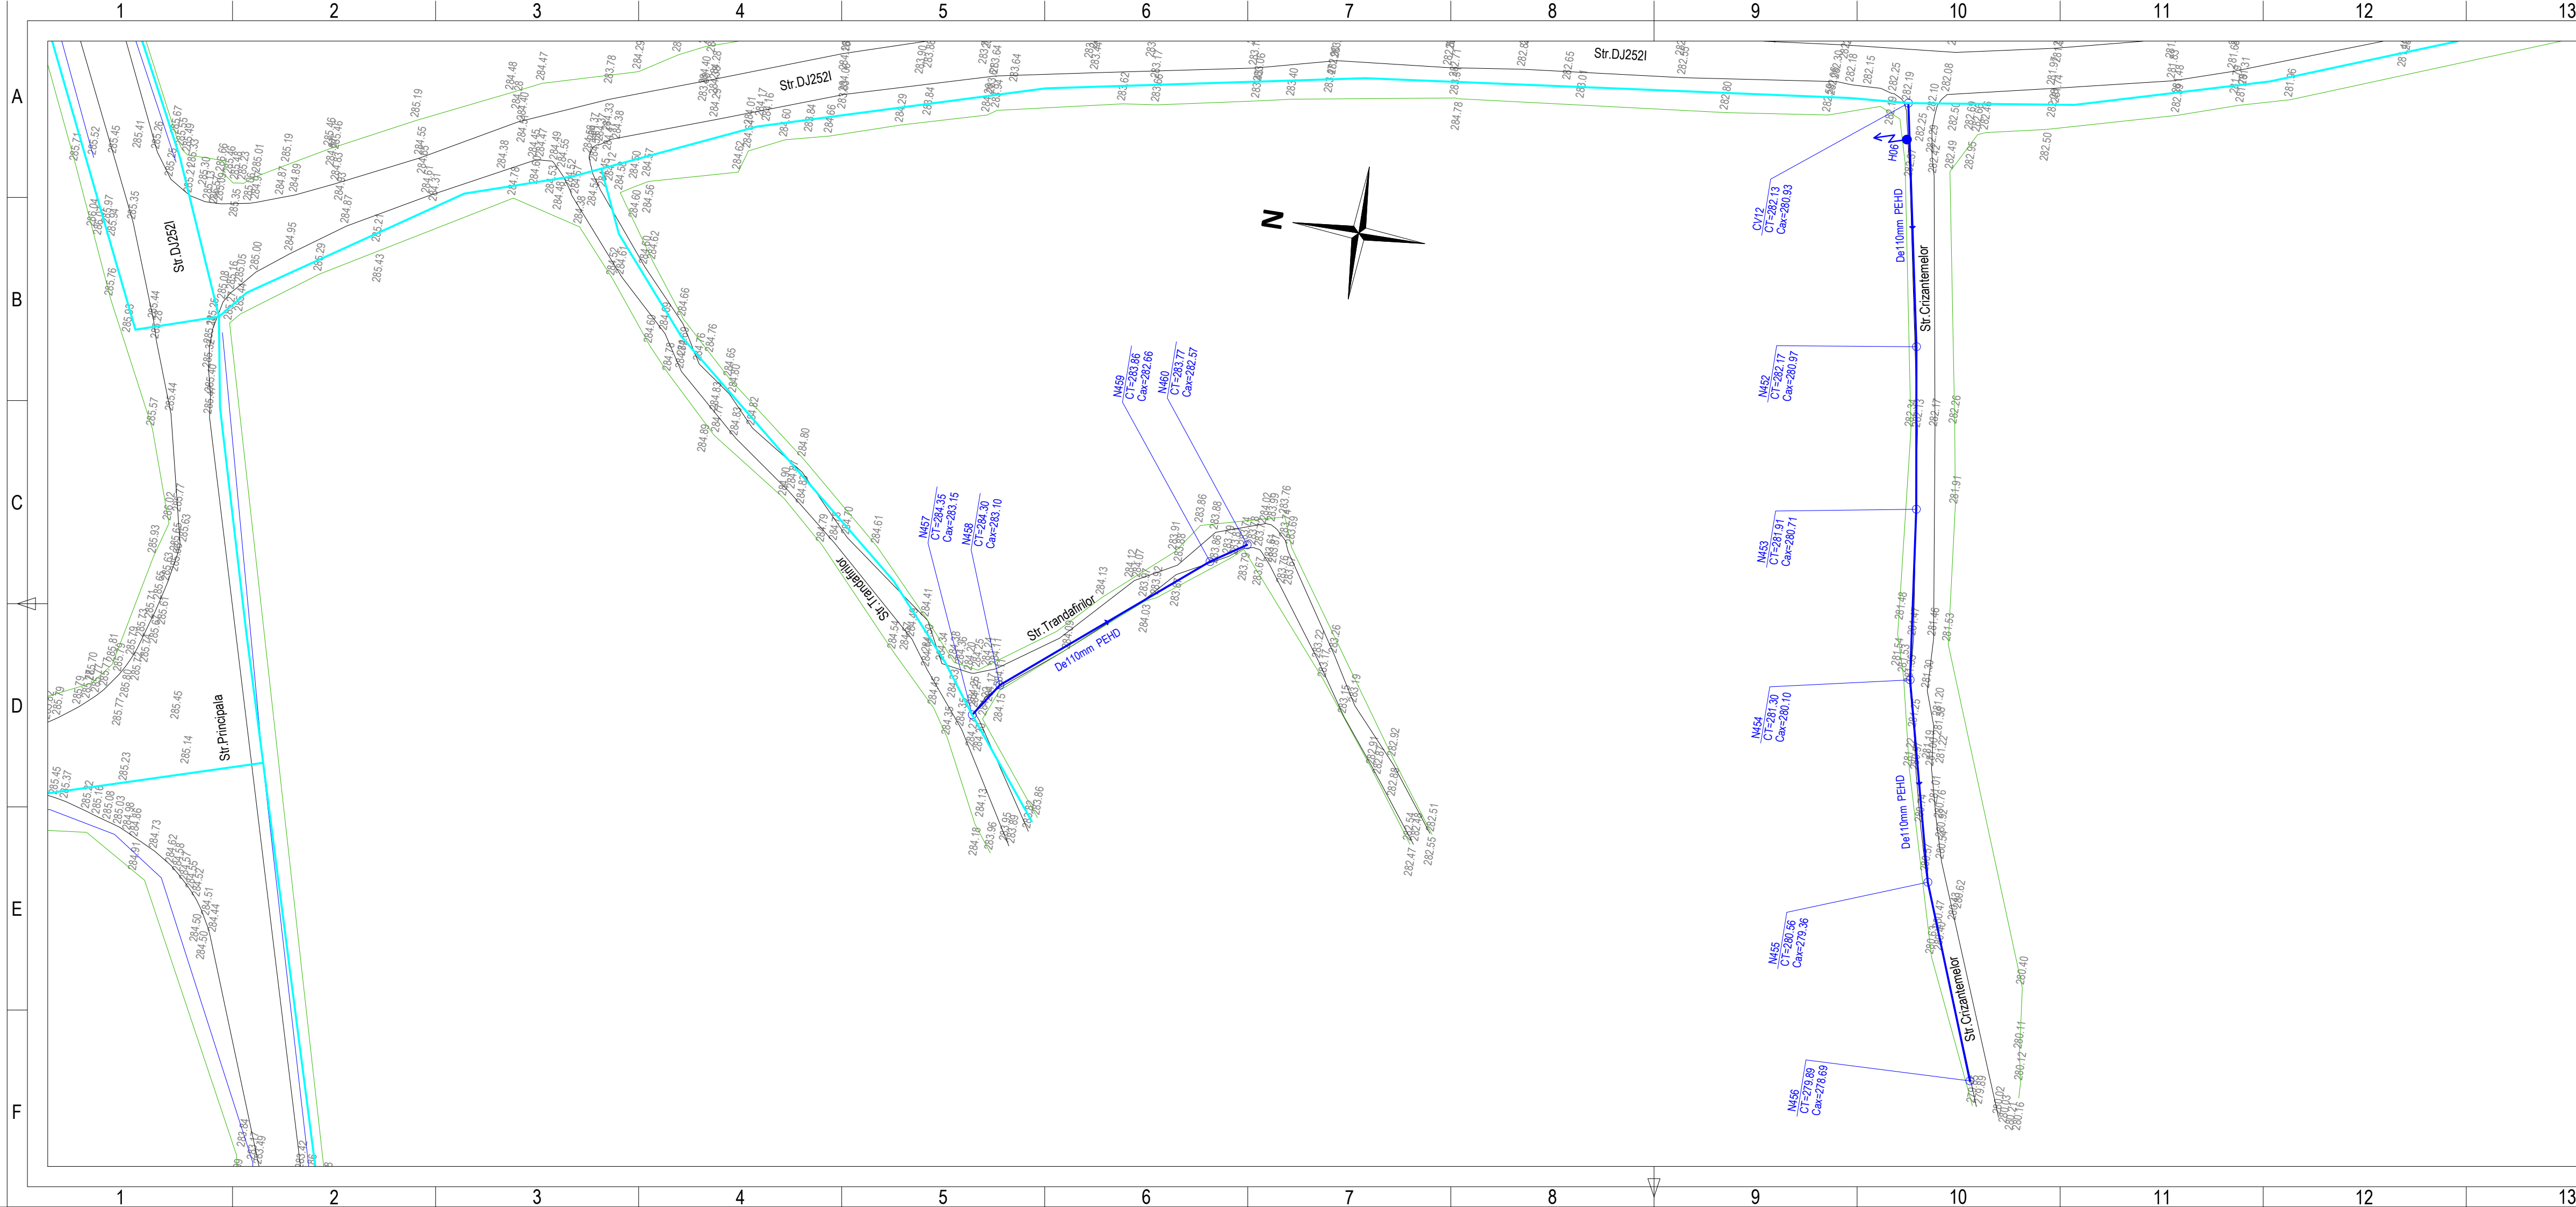

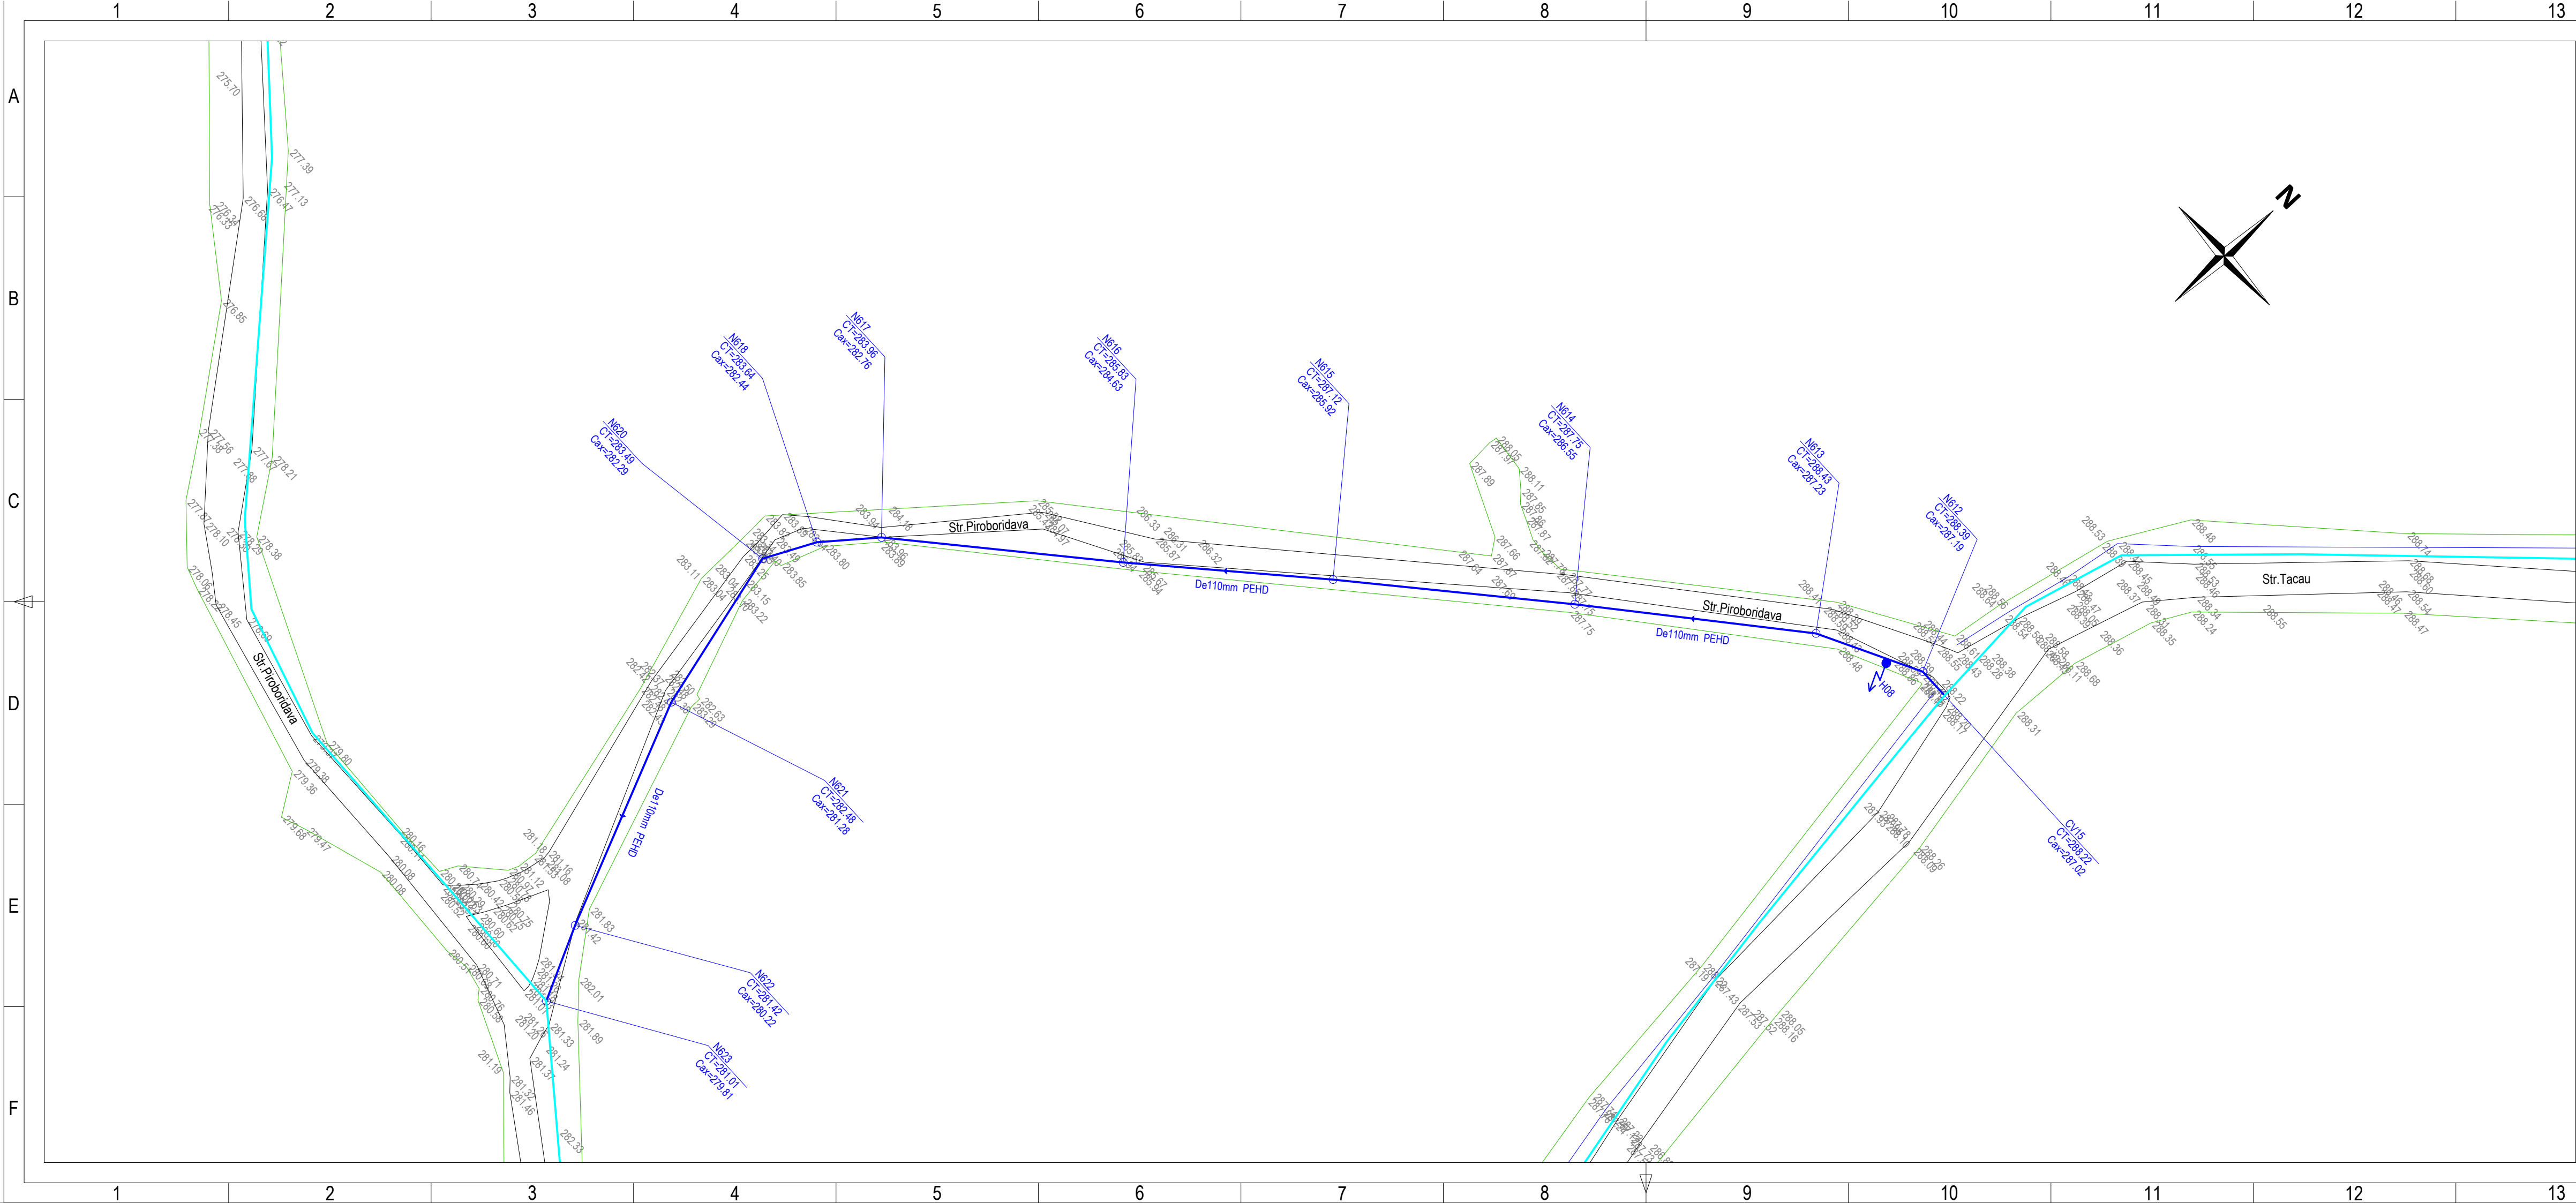

SCHEMA DE RACORD A PLASELOR

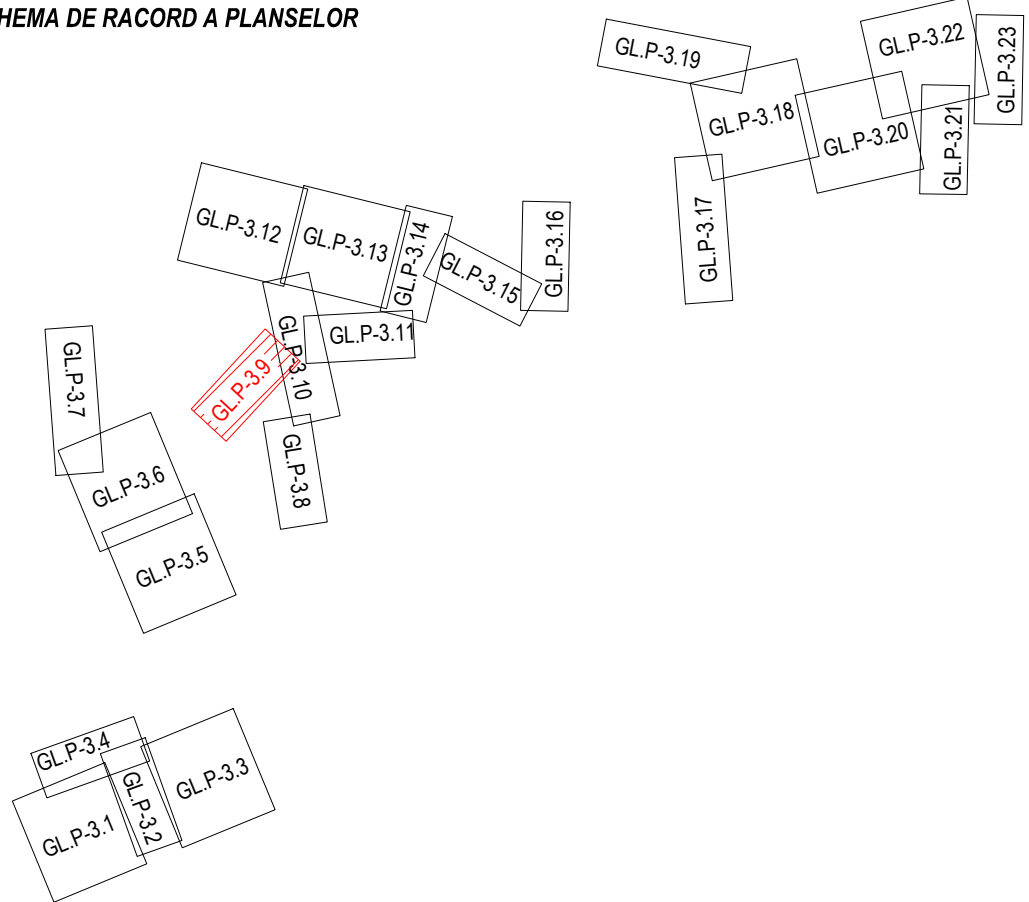

LEGENDA - SITUATIE EXISTENTA

- Retea alimentare cu apa existenta
- Sina Cale ferata
- Linie electrica
- Conducta termoficare
- Conducta gaz
- Podete drum
- Tub pod/ podet
- Zid de sprijin
- Construcții, platforme
- Fund sant
- Limita rigola
- Limita drum
- Parapet metal
- Limita gard din lemn
- Limita gard din metal
- Limita gard din sarma
- Limita gard viu
- Liziera pomi
- Mal ape curgatoare
- Platforma acces
- Podet acces
- Talveg
- Beton
- Pamant
- Pieris
- Asfalt

- Borna kilometrica
- Borna hectometrica
- Indicator rutier
- Stalp electric din beton rotund
- Stalp electric din beton patrat
- Transformator
- Stalp electric medie tensiune
- Camin vizitare cabluri electrice
- Cruce
- Statuie
- Nuc/Castan
- Copac foioase
- Copac conifere
- Monument al naturii
- Numar postal
- Camin vizitare retea gaz
- Aerisire retea gaz
- Cutie contor gaz
- Camin vizitare retea comunicatii
- Borna cabluri
- Stalp retele comunicatii
- Firida telekom
- Camin vizitare retea termoficare
- Camin retea neidentificata

LEGENDA - SITUATIE PROIECTATA

- Conducta distributie apa potabila - reabilitare
- Camin de vane
- Camin de golire
- Camin de aerisire
- Camin de vane si aerisire
- Camin de vane si golire
- Camin de vane reducere a presiunii
- Hidrant exterior suprateran

3B

PROJECT

CONSULTING


Acesta planşa este proprietatea SC 3B CONSTRUCTION PROJECT SRL. Este interzisă copierea, difuzarea, împrumutarea sau utilizarea în alte scopuri fără permisiunea scrisă a SC 3B CONSTRUCTION PROJECT SRL.

Proiectant general:

SC 3B CONSTRUCTION PROJECT SRL

STR. Aleea Corneliu Coposu, NR. 11, parter, camera 3,
JUDEȚUL IAȘI, ROMANIA
TEL/+40 332.428.024; e-mail: 3bcon.project@gmail.com
RO 36910830 J22/57/2017

Proiectant de specialitate: sc ispro-AL srl Iasi - Vasile Lupu 106A J22/570/2017; cui RO37201321; e-mail: isproalst@gmail.com			Beneficiar: COMUNA POIANA, JUDEȚUL GALAȚI Adresa amplasament LOCALITĂȚILE POIANA ȘI VIȘINA, COMUNA POIANA		Proiect nr. 107 / 2022	
SPECIFICATIE NUMELE SEMNATURA			SCARA: 1:500 DATA: 10.2022		Titrul proiect: "MODERNIZARE ȘI EXTINDERE REȚEA DE ALIMENTARE CU APĂ ÎN COMUNA POIANA, JUDEȚUL GALAȚI" Titrul planșei: Plan de situație detaliu rețea alimentară cu apă - Comuna Poiana, județul Galați -	Faza: S.F. Planșa nr. GL.P-3.09
SEF PROIECT Dr. ing. Bodoga Ștefan 						
PROIECTAT ing. Bulai Catalin 						
DESENAT ing. Fortu Claudiu 						
APROBAT ing. Bulai Catalin 						

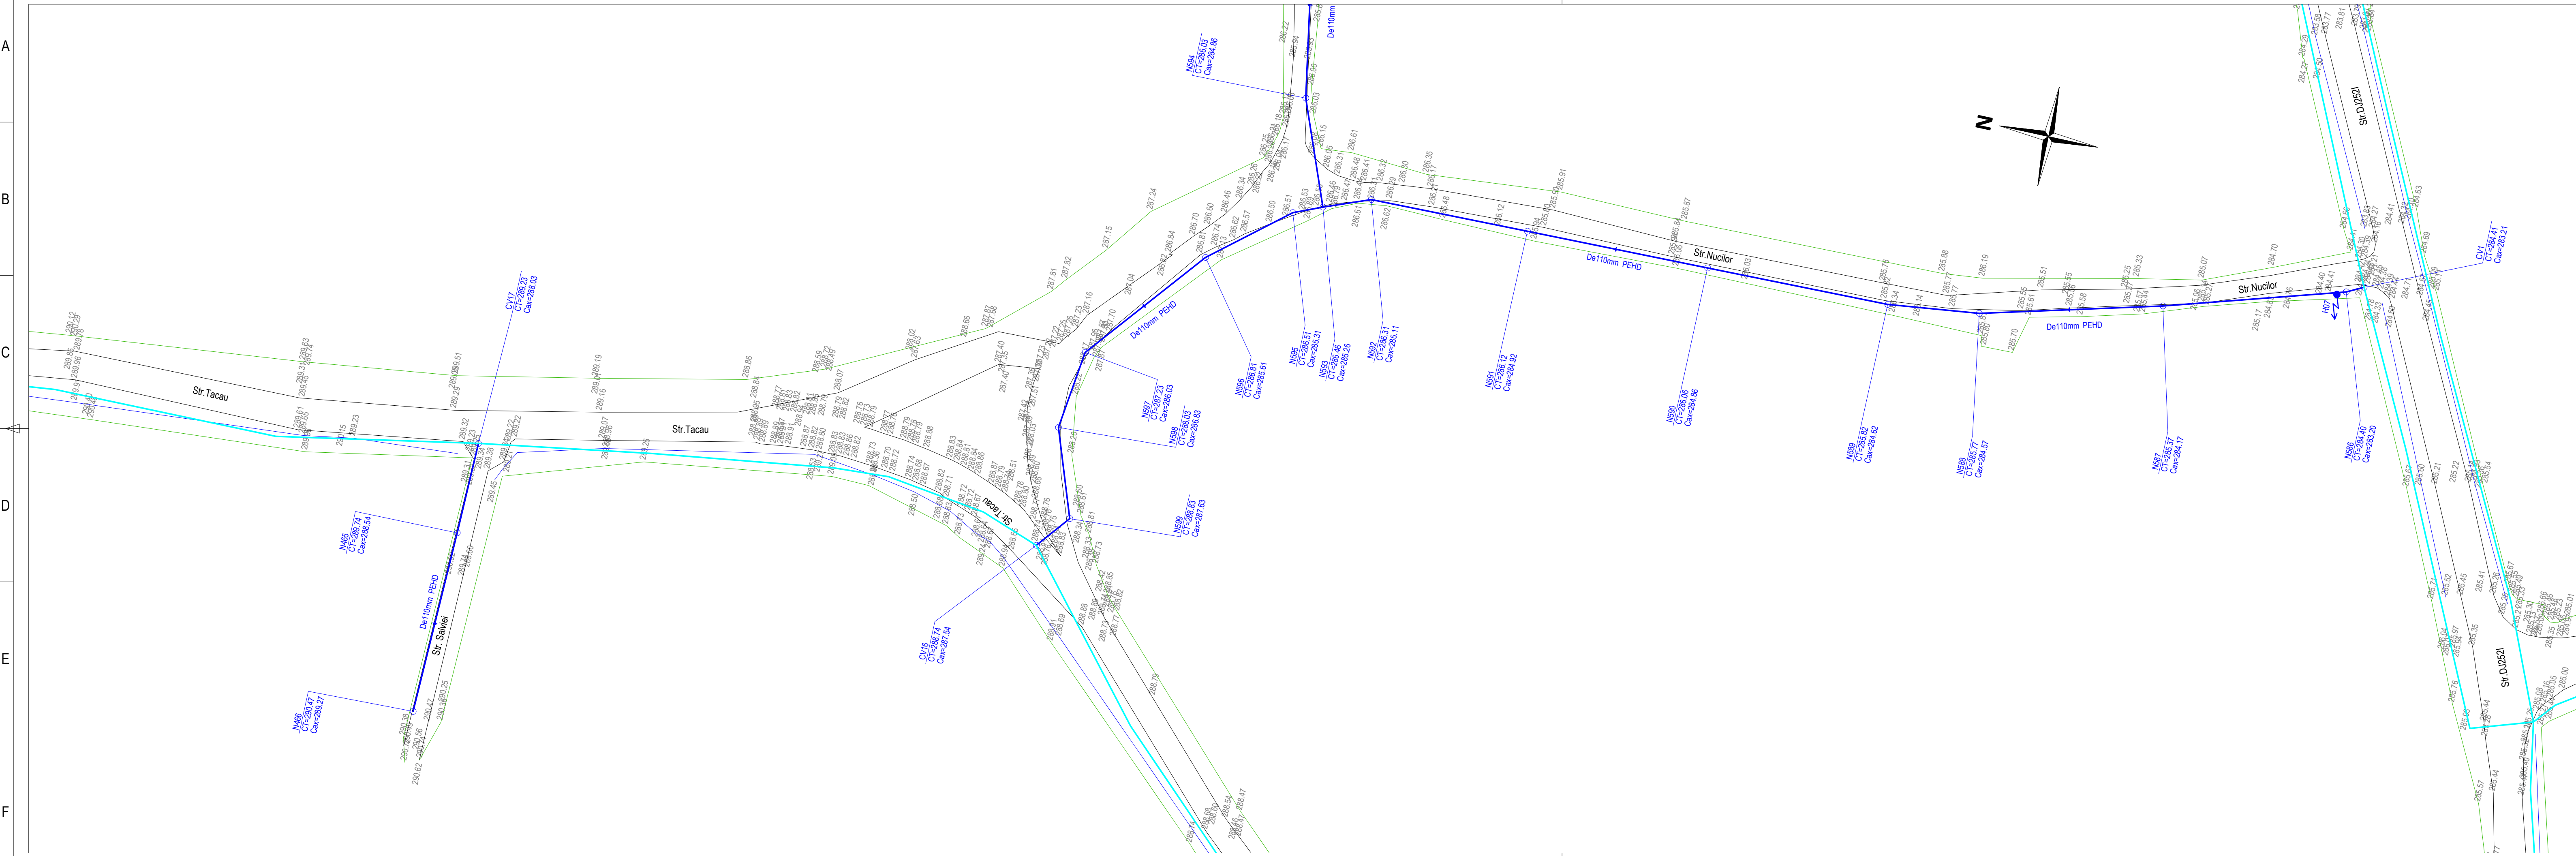

SCHEMA DE RACORD A PLASELOR

LEGENDA - SITUATIE EXISTENTA

- Retea alimentata cu apa existenta
- Sina Cale ferata
- Linie electrica
- Conducta termoficare
- Conducta gaz
- Podete drum
- Tub pod/ podet
- Zid de sprijin
- Constructii, platforme
- Fund sant
- Limita rigola
- Limita drum
- Parapet metal
- Limita gard din lemn
- Limita gard din metal
- Limita gard din sarma
- Limita gard viu
- Liziera pomi
- Mal ape curgatoare
- Platforma acces
- Talveg
- Beton
- (Bt.) Beton
- (Pmt.) Pamant
- (Ptrs.) Piertis
- (As.) Asfalt

LEGENDA - SITUATIE PROIECTATA

- Conducta distribuite apa potabila - reabilitare
- CV xx
- CS xx
- CA xx
- CVA xx
- CVG xx
- PRV xx
- Hxxx

LEGENDA - SITUATIE PROIECTATA

- Borna kilometrica
- Borna hectometrica
- Indicator rutier
- Stalp electric din beton rotund
- Stalp electric metalic
- Stalp electric din beton patrat
- Transformator
- Stalp electric medie tensiune
- Camin vizitare cabluri electrice
- Cruce
- Statuie
- Nuc/Castan
- Copac foioase
- Copac conifere
- Monument al naturii
- Numar postal
- Camin vizitare retea gaz
- Aerisire retea gaz
- Cutie contor gaz
- Camin vizitare retea comunicatii
- Borna cabluri
- Firida telecom
- Camin vizitare retea termoficare
- Camin retea neidentificata

Proiectant general: SC 3B CONSTRUCTION PROJECT SRL			STR. Alea Corneliu Copos, NR. 11, parter, camera 3, JUDETUL IASI, ROMANIA TEL:+40 332 428.024, e-mail: sbcon.project@gmail.com RO 36910830 J22/57/2017		
Proiectant de specialitate: sc ispro-AL srl Iasi - Vasile Lupu 106A J22/570/2017; cui RO37201321; e-mail: isproalst@gmail.com			Beneficiar: COMUNA POIANA, JUDETUL GALATI		
Adresa amplasament LOCALITATEA POIANA SI VISINA, COMUNA POIANA			Proiect nr.: 107 / 2022		
SPECIFICATIE	NUMELE	SEMNATURA	SCARA: 1:500		
SEF PROIECT	Dr. ing. Bodoga Stefan		TITLU PROIECT: "MODERNIZARE SI EXTINDERE REȚEA DE ALIMENTARE CU APA ÎN COMUNA POIANA, JUDETUL GALATI"		
PROIECTAT	ing. Bulai Catalin		FAZA: S.F.		
DESENAT	ing. Fortu Claudiu		DATA: 10.2022		
APROBAT	ing. Bulai Catalin		PILANA nr.: GLP-3.10		

A



B

C


D

E

F

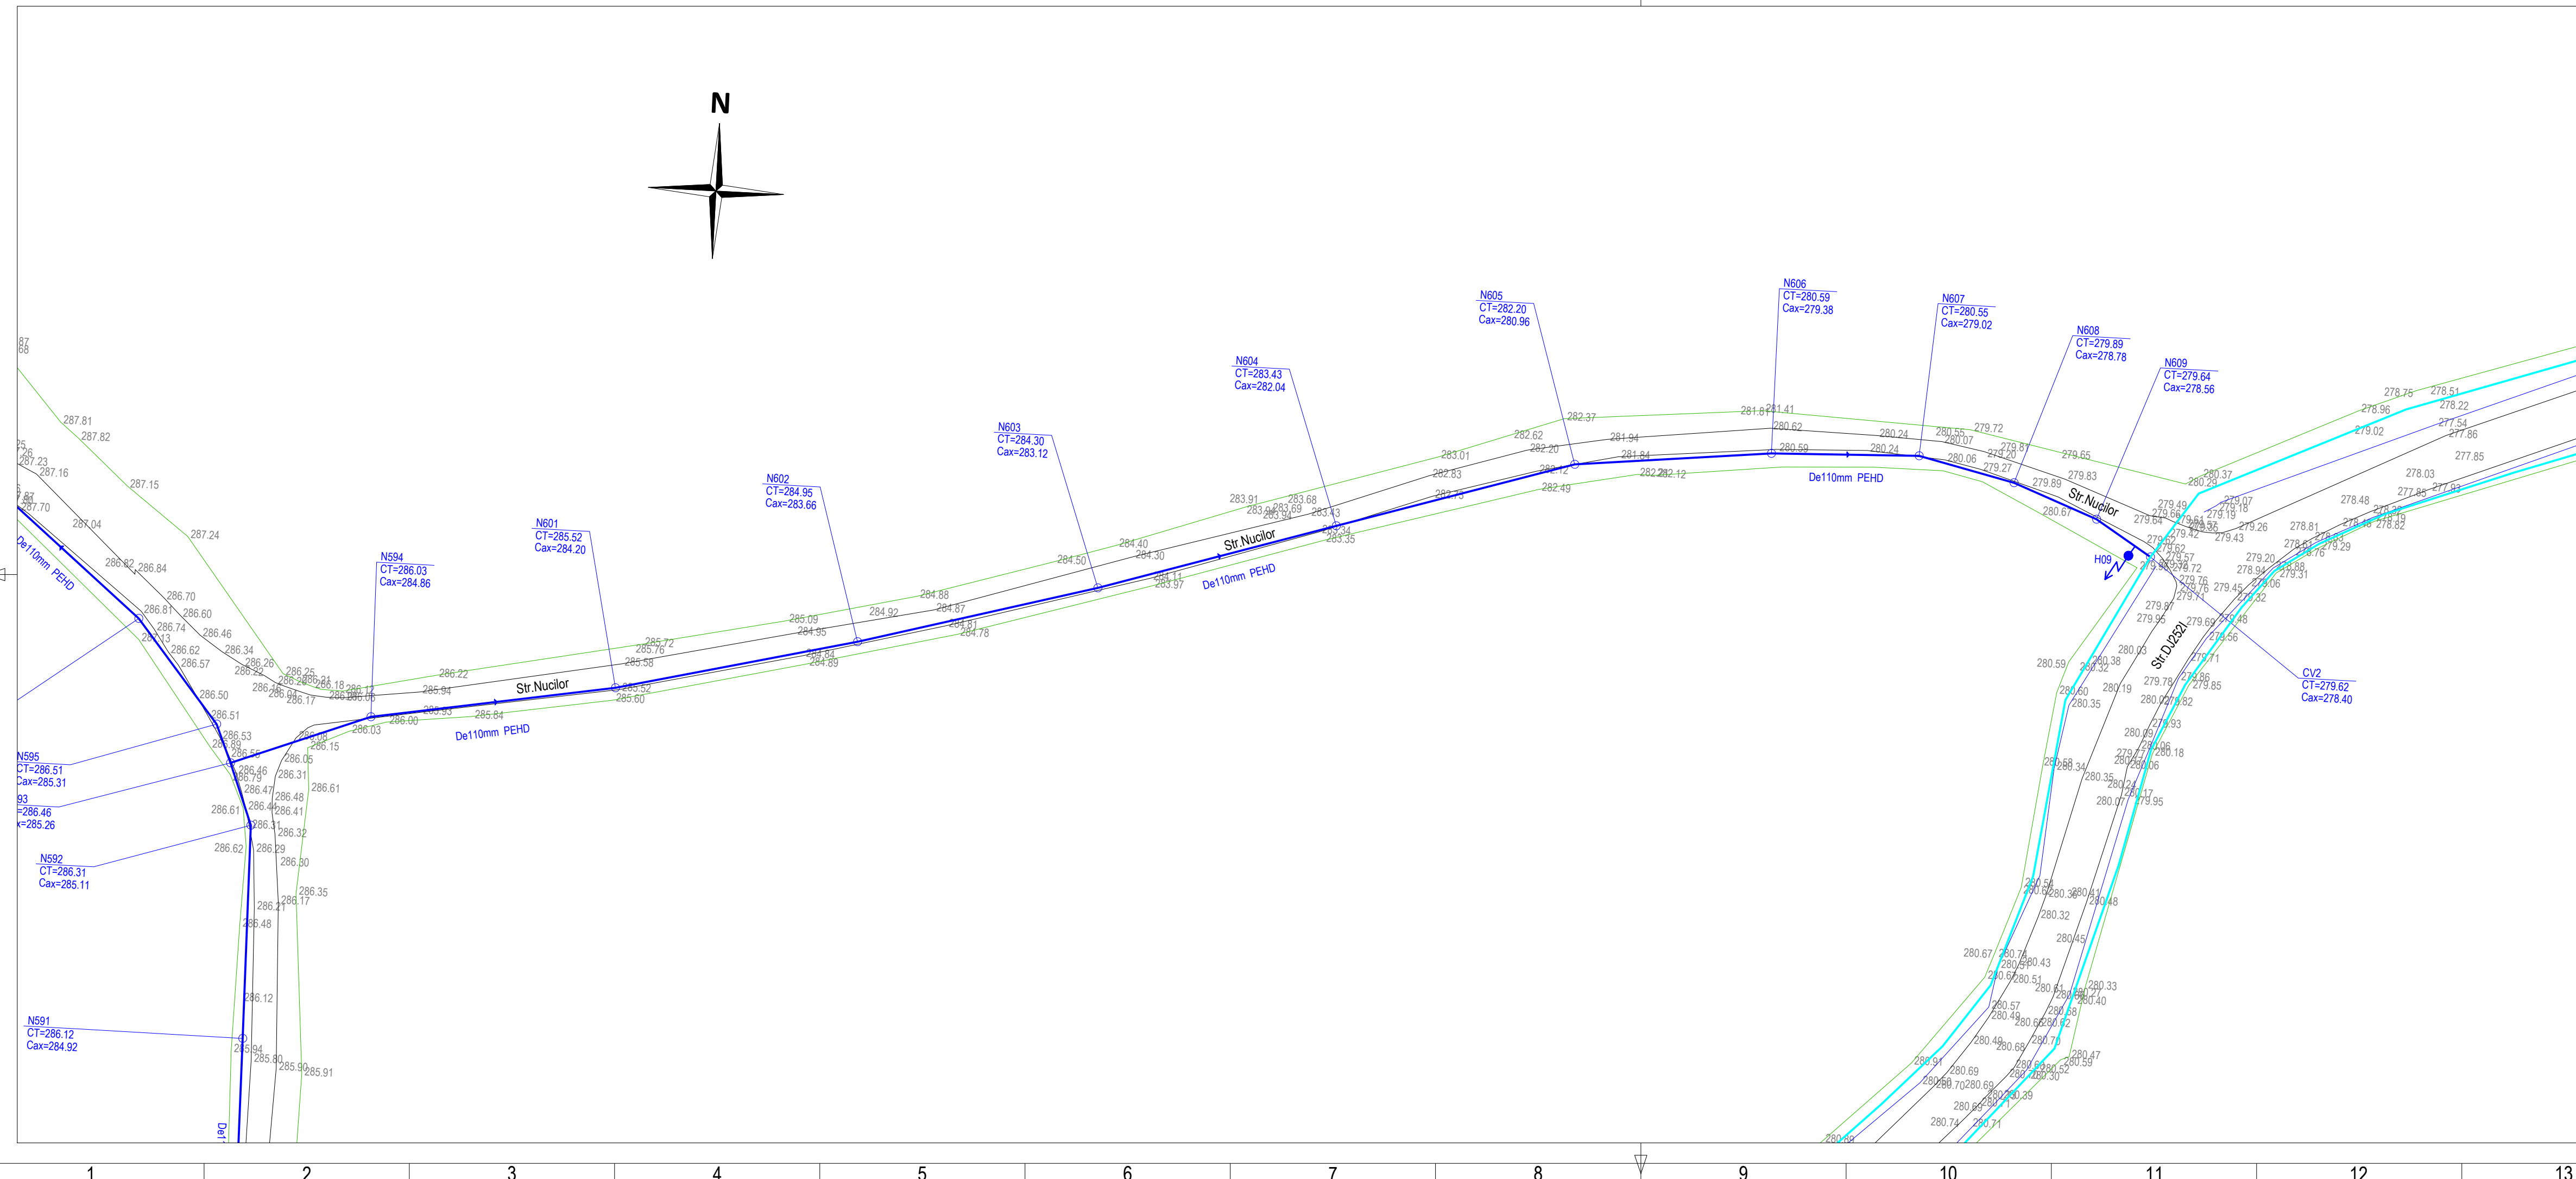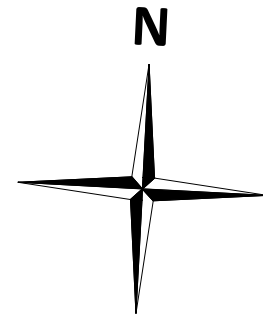

SCHEMA DE RACORD A PLASELOR

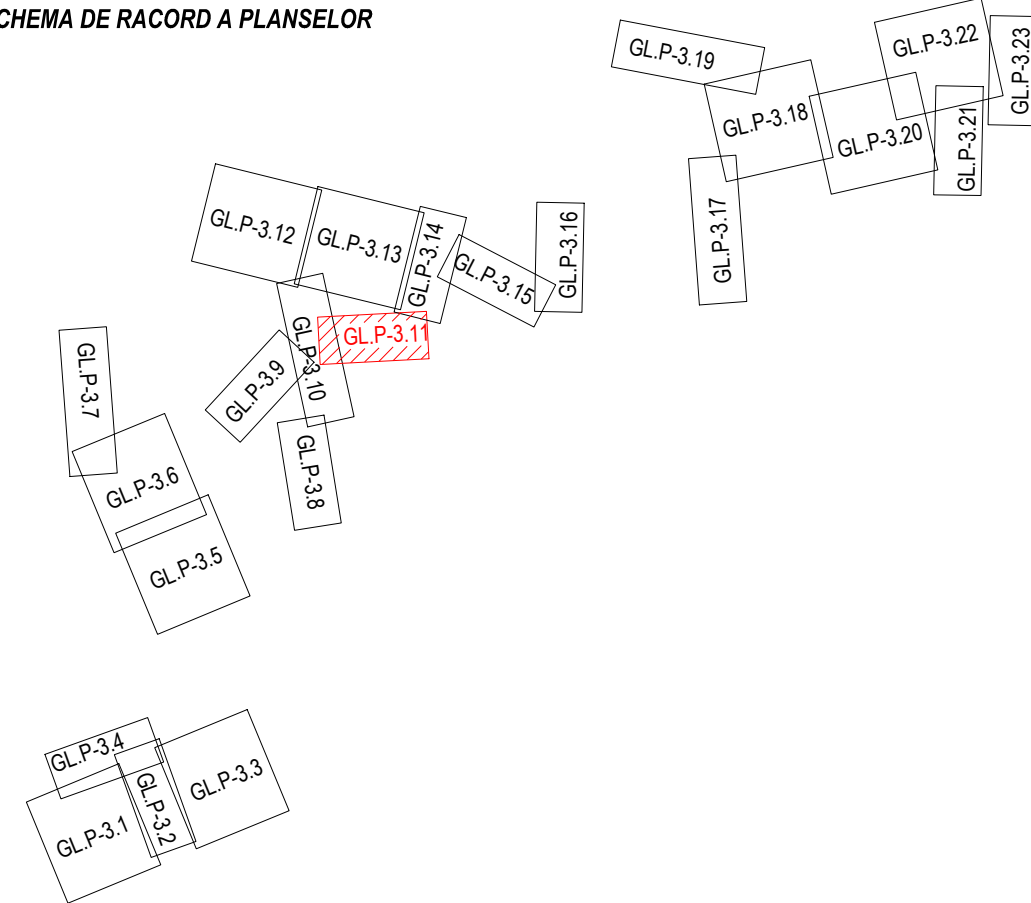

LEGENDA - SITUATIE EXISTENTA



- Retea alimentare cu apa existenta
- Sina Cale ferata
- Linie electrica
- Conducta termoficare
- Conducta gaz
- Podete drum
- Tub pod/ podet
- Zid de sprijin
- Constructii, platforme
- Fund sant
- Limita rigola
- Limita drum
- Parapet metal
- Limita gard din lemn
- Limita gard din metal
- Limita gard din sarma
- Limita gard viu
- Liziera pomi
- Mal ape curgatoare
- Platforma acces
- Podet acces
- Talveg
- Beton
- Pamant
- Pieris
- Asfalt

- Borna kilometrica
- Borna hectometrica
- Indicator rutier
- Stalp electric din beton rotund
- Stalp electric din beton patrat
- Transformator
- Stalp electric medie tensiune
- Camin vizitare cabluri electrice
- Cruce
- Statuie
- Nuc/Castan
- Copac foioase
- Copac conifere
- Monument al naturii
- Numar postal
- Camin vizitare retea gaz
- Aerisire retea gaz
- Cutie contor gaz
- Camin vizitare retea comunicatii
- Borna cabluri
- Stalp retele comunicatii
- Firida telekom
- Camin vizitare retea termoficare
- Camin retea neidentificata


LEGENDA - SITUATIE PROIECTATA

- Conducta distributie apa potabila - reabilitare
- Camin de vane
- Camin de golire
- Camin de aerisire
- Camin de vane si aerisire
- Camin de vane si golire
- Camin de vane reducere a presiunii
- Hidrant exterior supraterran

Acesta planşa este proprietatea SC 3B CONSTRUCTION PROJECT SRL Este interzisă copierea, difuzarea, împrumutarea sau utilizarea în alte scopuri fără permisiunea scrisă a SC 3B CONSTRUCTION PROJECT SRL			STR. Aleea Corneliu Coposu, NR. 11, parter, camera 3, JUDEȚUL IASI, ROMANIA TEL/+40 332.428.024, email: 3bcon.project@gmail.com RO 36910830 J22/571/2017			
3B PROJECT CONSTRUCTION Proiectant general: SC 3B CONSTRUCTION PROJECT SRL			Beneficiar: COMUNA POIANA, JUDEȚUL GALAȚI			Proiect nr. 107 / 2022
sc ispro-AL srl Iasi - Vasile Lupu 106A J22/570/2017; cui RO37201321; e-mail: isproalst@gmail.com			Adresa amplasament LOCALITĂȚILE POIANA ȘI VIȘINA, COMUNA POIANA			
SPECIFICATIE	NUMELE	SEMNATURA	SCARA:	Titlu proiect:		
SEF PROIECT	Dr. ing. Bodoga Ștefan		1:500	"MODERNIZARE ȘI EXTINDERE REȚEA DE ALIMENTARE CU APĂ ÎN COMUNA POIANA, JUDEȚUL GALAȚI"		
PROIECTAT	ing. Bulai Catalin			Faza: S.F.		
DESENAT	ing. Fortu Claudiu			Titlu planșă:		
APROBAT	ing. Bulai Catalin		DATA: 10.2022	Plan de situație detaliu rețea alimentare cu apă - Comuna Poiana, județul Galați -		
				Plansa nr. GL.P-3.1		

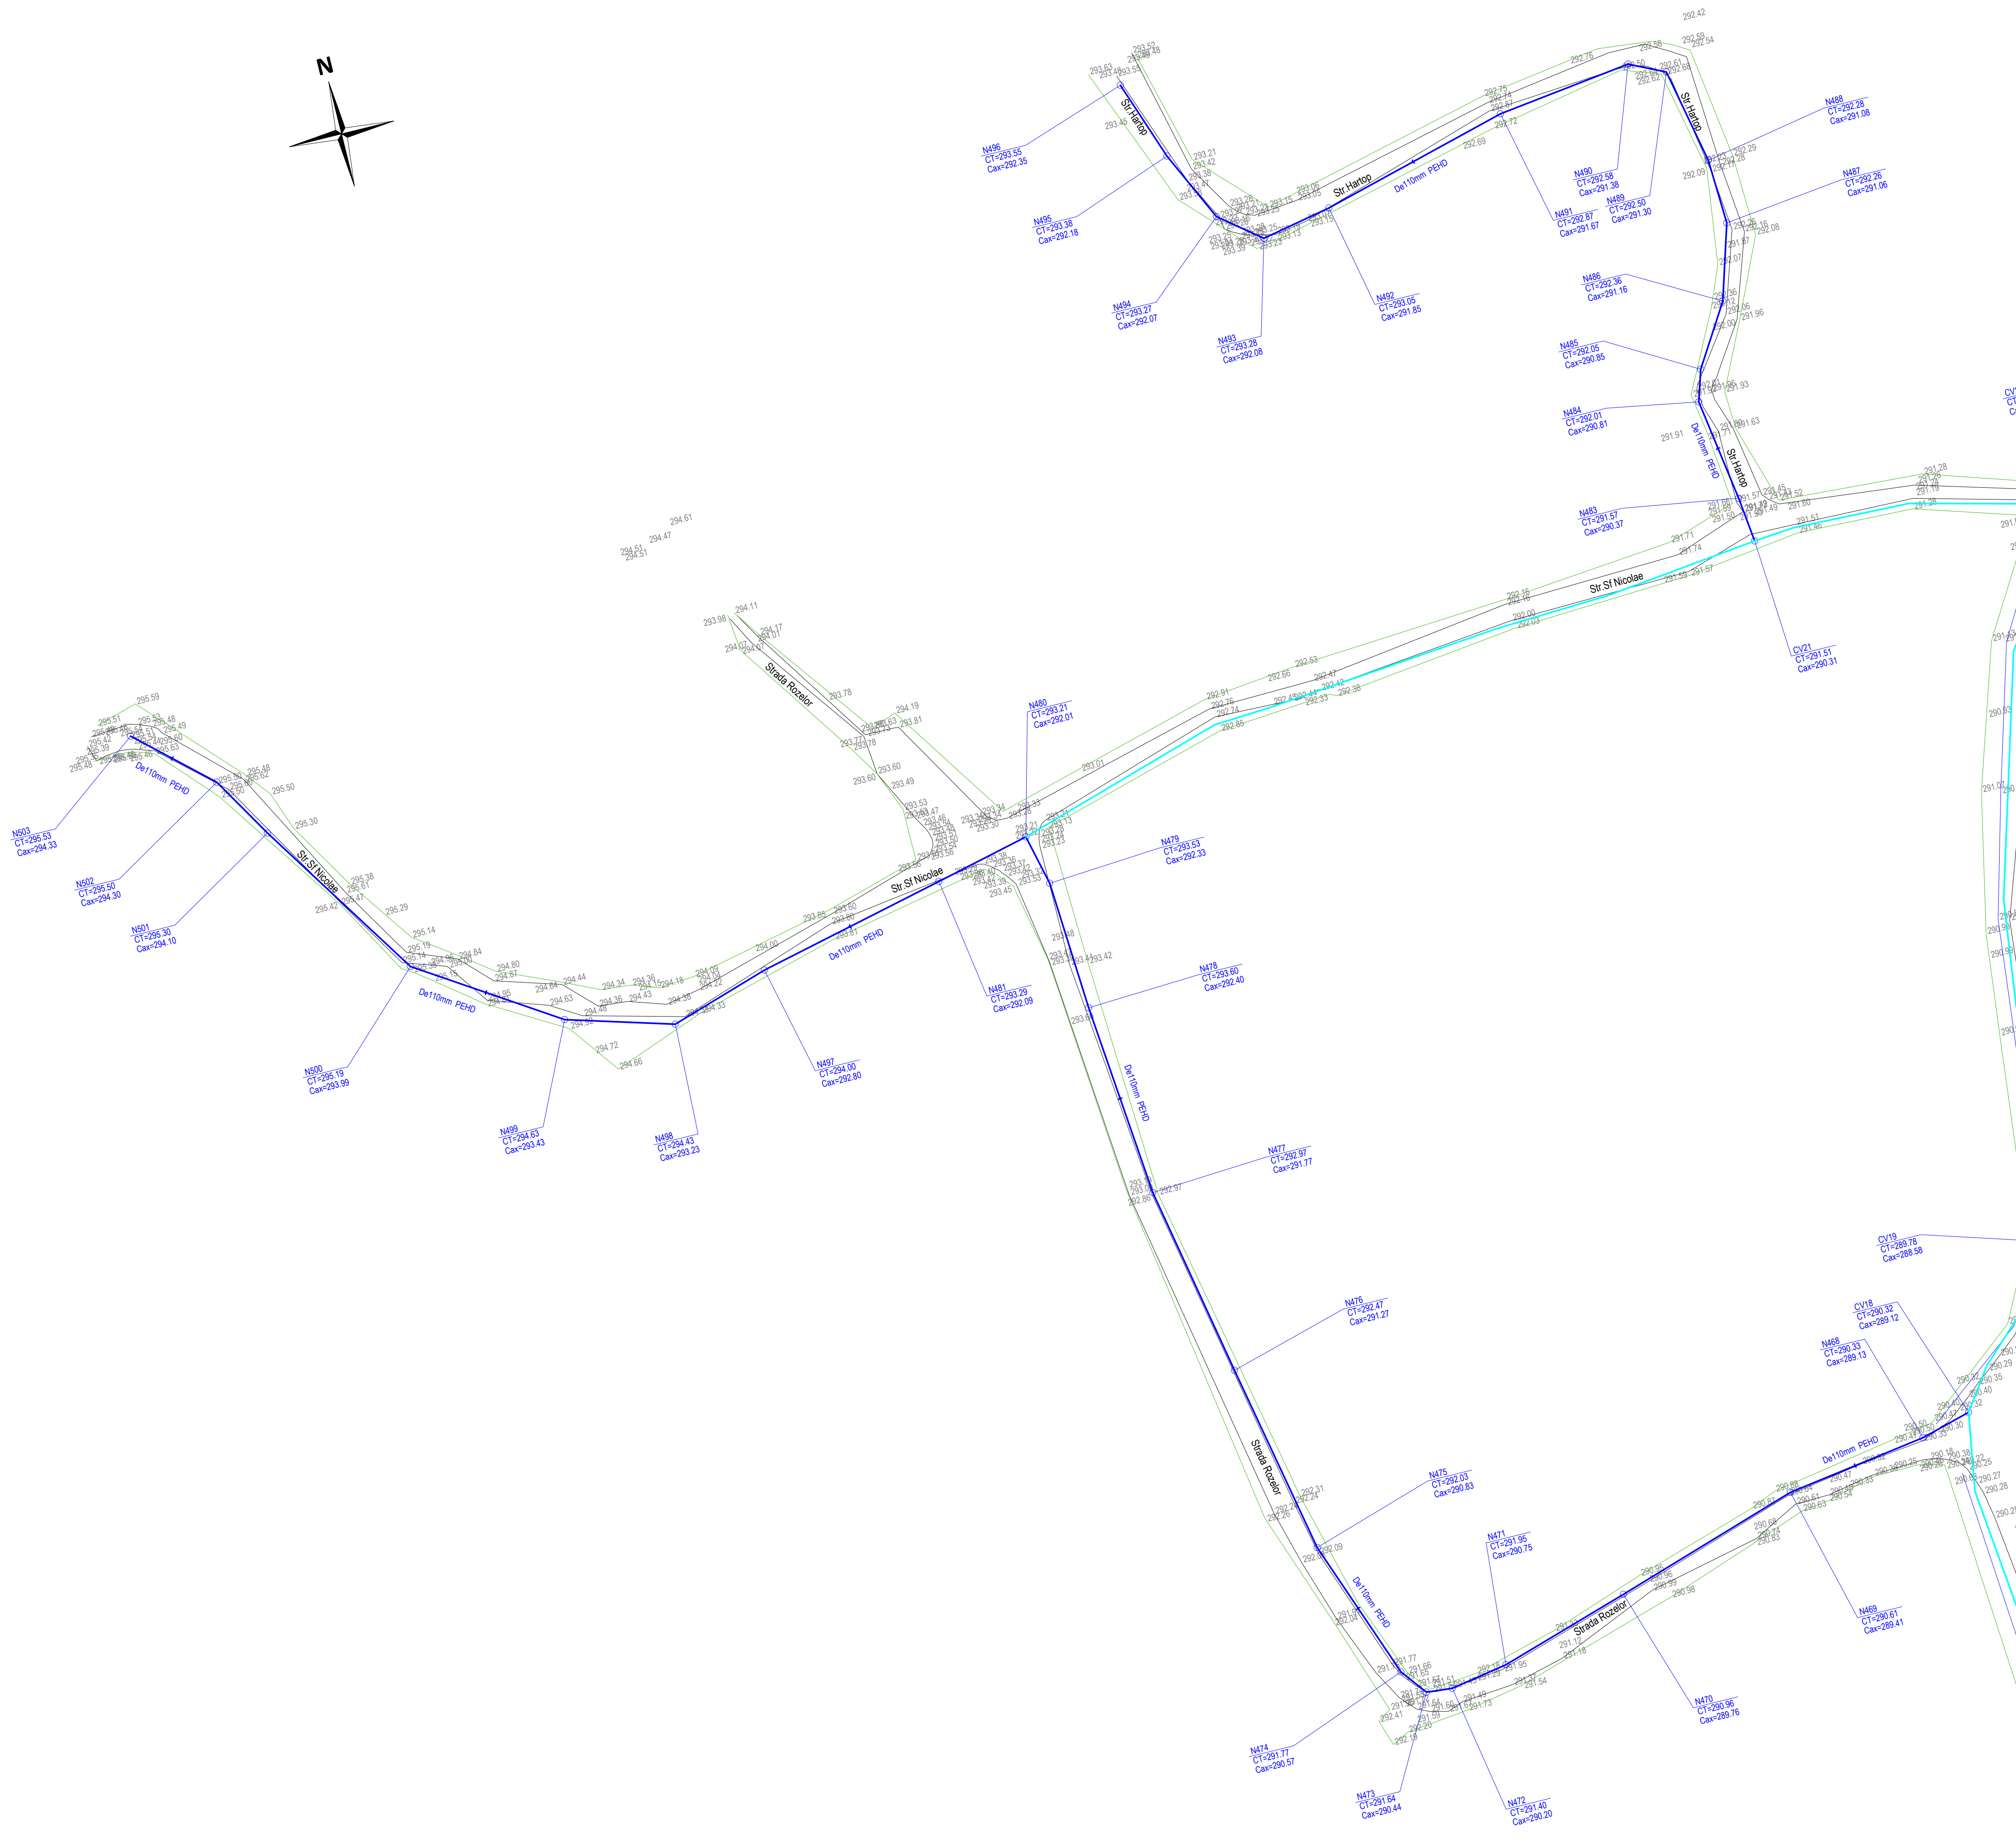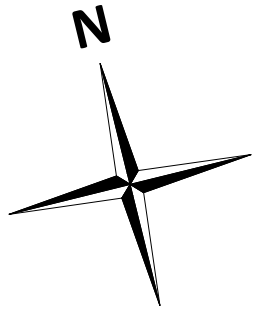

SCHEMA DE RACORD A PLANSELOR

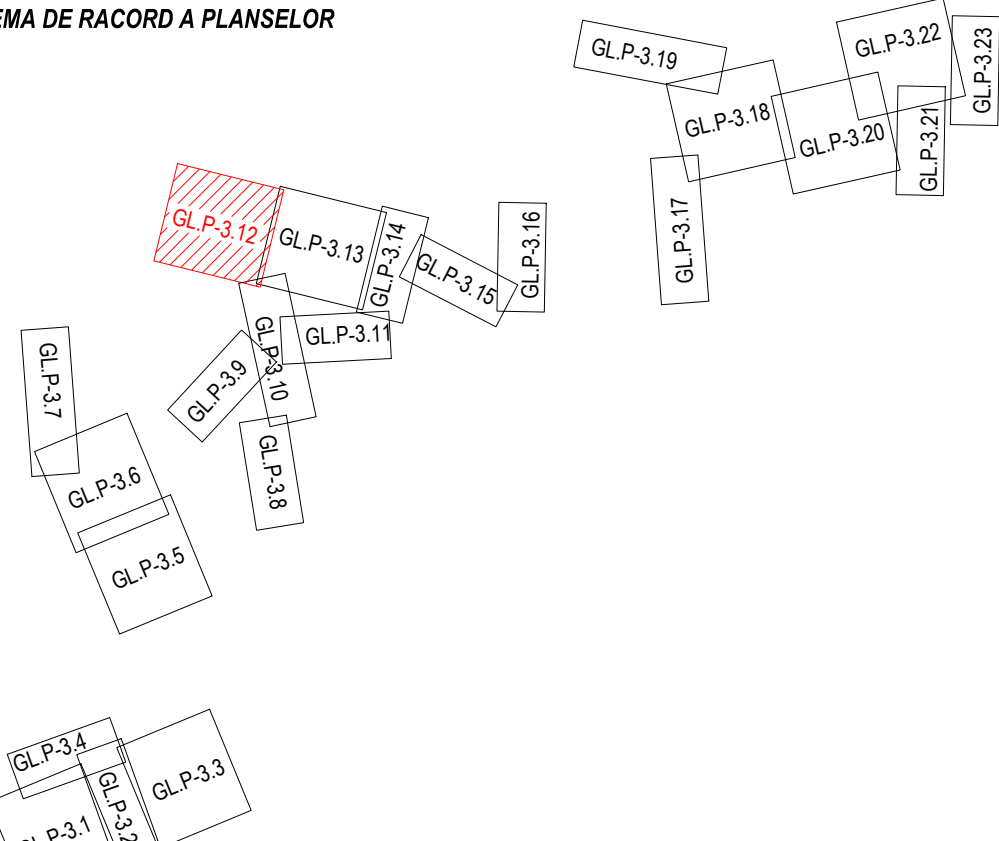

LEGENDA - SITUATIE EXISTENTA


- Rețea alimentare cu apă existentă
- Sina Cale ferată
- Linie electrică
- Conductă termoficare
- Conductă gaz
- Podet drum
- Tub pod podet
- Zid de sprijin
- Construcții, platforme
- Fund șant
- Limita rigola
- Limita drum
- Parapet metal
- Limita gard din lemn
- Limita gard din metal
- Limita gard din sarma
- Limita gard viu
- Liziera pomi
- Mai ape curgătoare
- Platforma acces
- Podet acces
- Talveg
- Becon
- Pant
- Pieris
- Asfalt

LEGENDA - SITUATIE PROIECTATA


- Borna kilometrica
- Borna hectometrica
- Indicator rutier
- Salp electric din beton rotund
- Salp electric din beton patrat
- Transformator
- Salp electric medie tensiune
- Camin vizitare cabluri electrice
- Cruce
- Statuie
- Nuc/Castan
- Copac foioase
- Copac conifere
- Monument al naturii
- Numar post
- Camin vizitare rețea gaz
- Aerisire rețea gaz
- Cutie contor gaz
- Camin vizitare rețea comunicatii
- Borna cabluri
- Salp rețele comunicatii
- Firida telefon
- Camin vizitare rețea termoficare
- Camin rețea neidentificata
- Conductă distribuție apă potabilă - reabilitare
- Camin de vane
- Camin de golire
- Camin de aerisire
- Camin de vane si aerisire
- Camin de vane golire
- Camin de vane reducere a presiunii
- Hidrant exterior supratran

Proiectant general:
SC 3B CONSTRUCTION PROJECT SRL
Beneficiar:
COMUNA POIANA, JUDEȚUL GALAȚI
Adresa amplasament
LOCALITĂȚILE POIANA ȘI VÎSINA, COMUNA POIANA

Proiectant de specialitate: sc ispro-AL srl Iasi - Vasile Lupu 186A 722/576/2017; cui 8037291321; e-mail: sgproal@gmail.com	Beneficiar: COMUNA POIANA, JUDEȚUL GALAȚI Adresa amplasament LOCALITĂȚILE POIANA ȘI VÎSINA, COMUNA POIANA	Proiect nr.: 107 / 2022
SPECIFICATIE SEF PROIECT PROIECTAT DESENAT APROBAT	NUMELE Dr. ing. Bodoșta Ștefan ing. Bulai Catalin ing. Fortu Claudiu ing. Bulai Catalin	SEMINATURA
SCARA: 1:500	TITLU PROIECT "MODERNIZARE ȘI EXTINDERE REȚEA DE ALIMENTARE CU APĂ ÎN COMUNA POIANA, JUDEȚUL GALAȚI"	Faza: S.F.
DATA: 10.2022	TITLU PLAN Plan de situație detaliu rețea alimentare cu apă - Comuna Poiana, județul Galați	Planșa nr.: GL.P-3.12

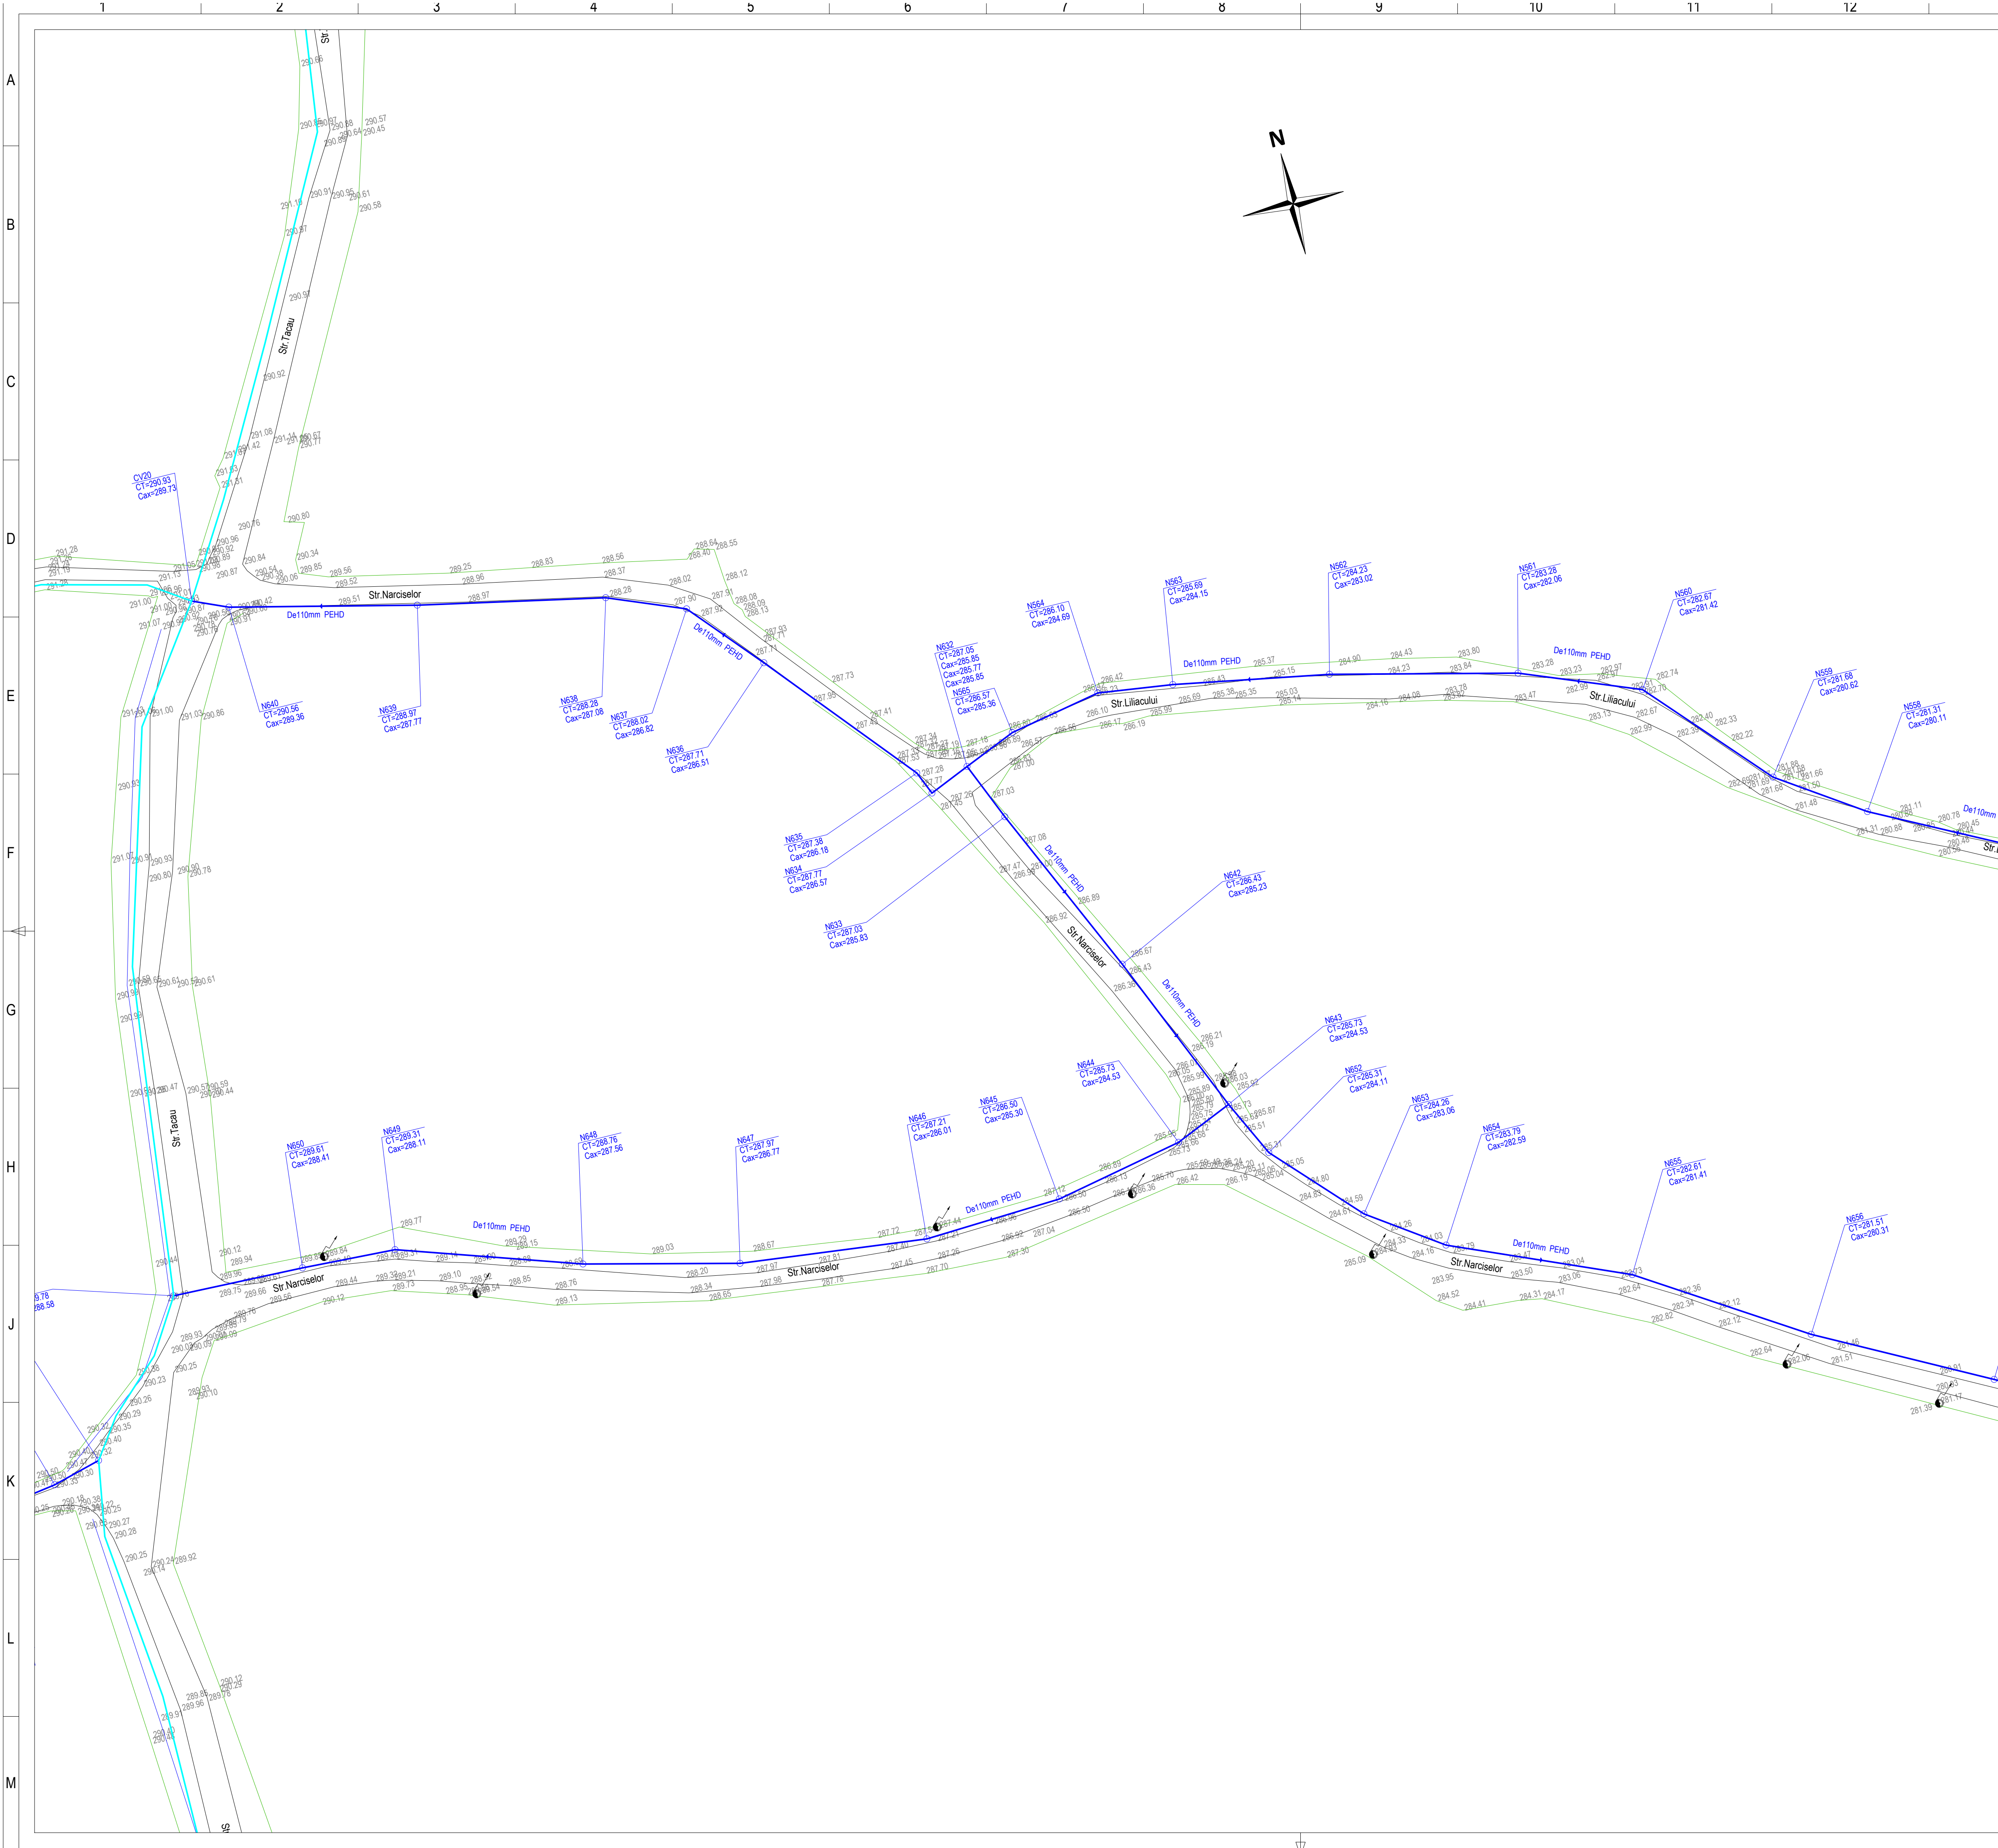

SCHEMA DE RACORD A PLANSELOR

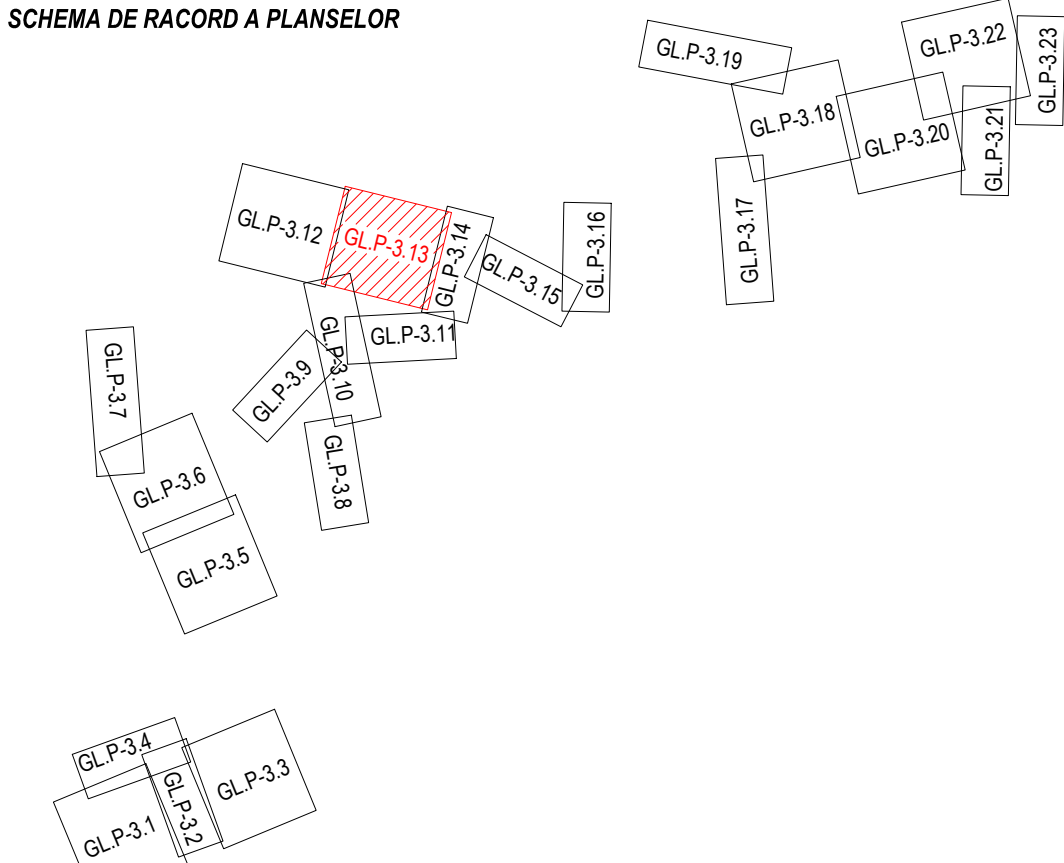

LEGENDA - SITUATIE EXISTENTA



- Retea alimentare cu apa existenta
- Sina Cale ferata
- Linie electrica
- Conducta termoficare
- Conducta gaz
- Podete drum
- Tub pod
- Zid de sprijin
- Construcții, platforme
- Fund șant
- Limita rigola
- Limita drum
- Parapet metal
- Limita gard din lemn
- Limita gard din metal
- Limita gard din sarma
- Limita gard viu
- Liziera pomi
- Mai ape curgatoare
- Platforma acces
- Podet acces
- Talveg
- (Bc.) Beton
- (Pmt.) Pamant
- (Pirs.) Piersis
- (As.) Asfalt

LEGENDA - SITUATIE PROIECTATA


- Borna kilometrica
- Borna hectometrica
- Indicator rutier
- Salp electric din beton rotund
- Salp electric metalic
- Salp electric din beton patrat
- Transformator
- Salp electric medie tensiune
- Camin vizitare cabluri electrice
- Cruce
- Statuie
- Nuc/Castan
- Copac foioase
- Copac conifere
- Monument al naturii
- Numar postal
- Camin vizitare retea gaz
- Aerisire retea gaz
- Cutie contor gaz
- Camin vizitare retea comunicatii
- Borna cabluri
- Salp retele comunicatii
- Firida telefon
- Camin vizitare retea termoficare
- Camin retea neidentificata
- Conducta distributie apa potabila - reabilitare
- Camin de vane
- Camin de golire
- Camin de aerisire
- Camin de vane si aerisire
- Camin de vane si golire
- Camin de vane reducere a presiunii
- Hidrant exterior supratran

 SC 3B CONSTRUCTION PROJECT SRL Proiectant general: SC 3B CONSTRUCTION PROJECT SRL			STR. Enea Corneliu Coposu, Nr. 11, parter, comuna Poiana, județul Galați TEL+40 372 428.024, email: 3bcon.project@gmail.com RO 36910830 12/25/2017					
Proiectant de specialitate: sc ispro-AL srl 107 / 2022			Beneficiar: COMUNA POIANA, JUDEȚUL GALAȚI Adresa amplasament LOCALITĂȚILE POIANA ȘI VÎȘNIA, COMUNA POIANA					
SPECIALITATE SEF PROIECT PROIECTAT DESENAT APROBAT NUMELE Dr. ing. Bodoaga Ștefan ing. Bulai Catalin ing. Fortu Claudiu ing. Bulai Catalin SEMNATURA  			SCARA: 1:500 DATA: 10.2022 Tytu proiect "MODERNIZARE ȘI EXTINDERE REȚEA DE ALIMENTARE CU APĂ ÎN COMUNA POIANA, JUDEȚUL GALAȚI" Tytu planșă Plan de situație detaliu rețea alimentare cu apă - Comuna Poiana, județul Galați			Faza: S.F. Planșă nr.: GLP.3.13		

A
B
C
D
E
F

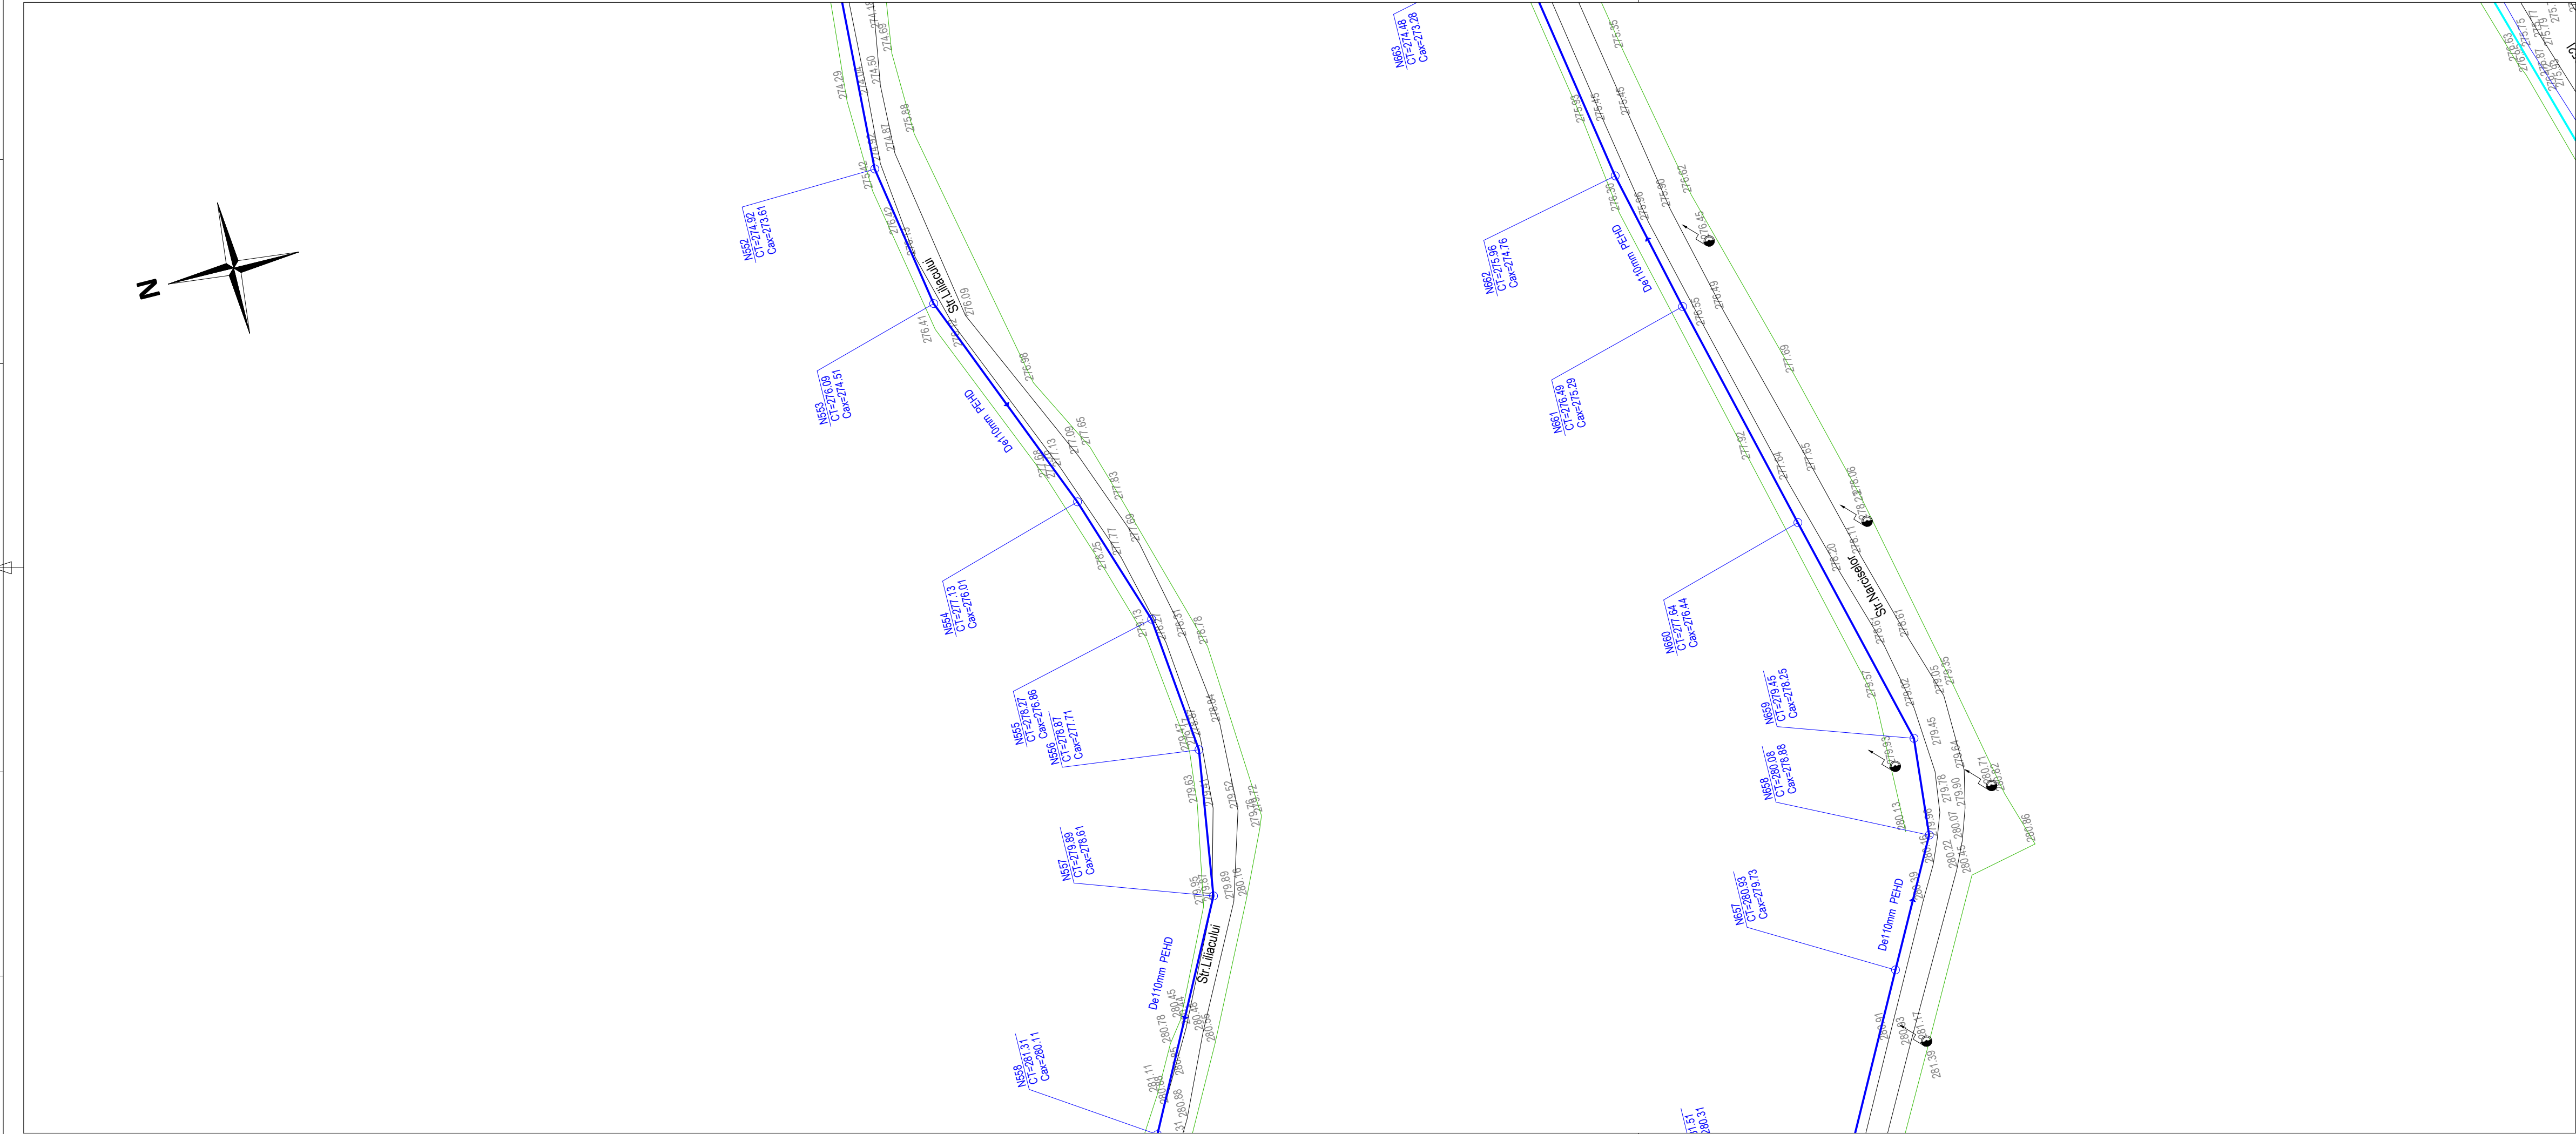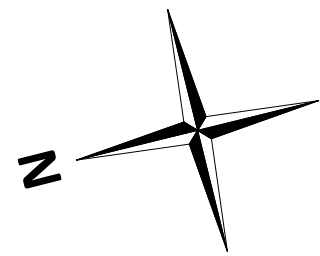

SCHEMA DE RACORD A PLANSELOR

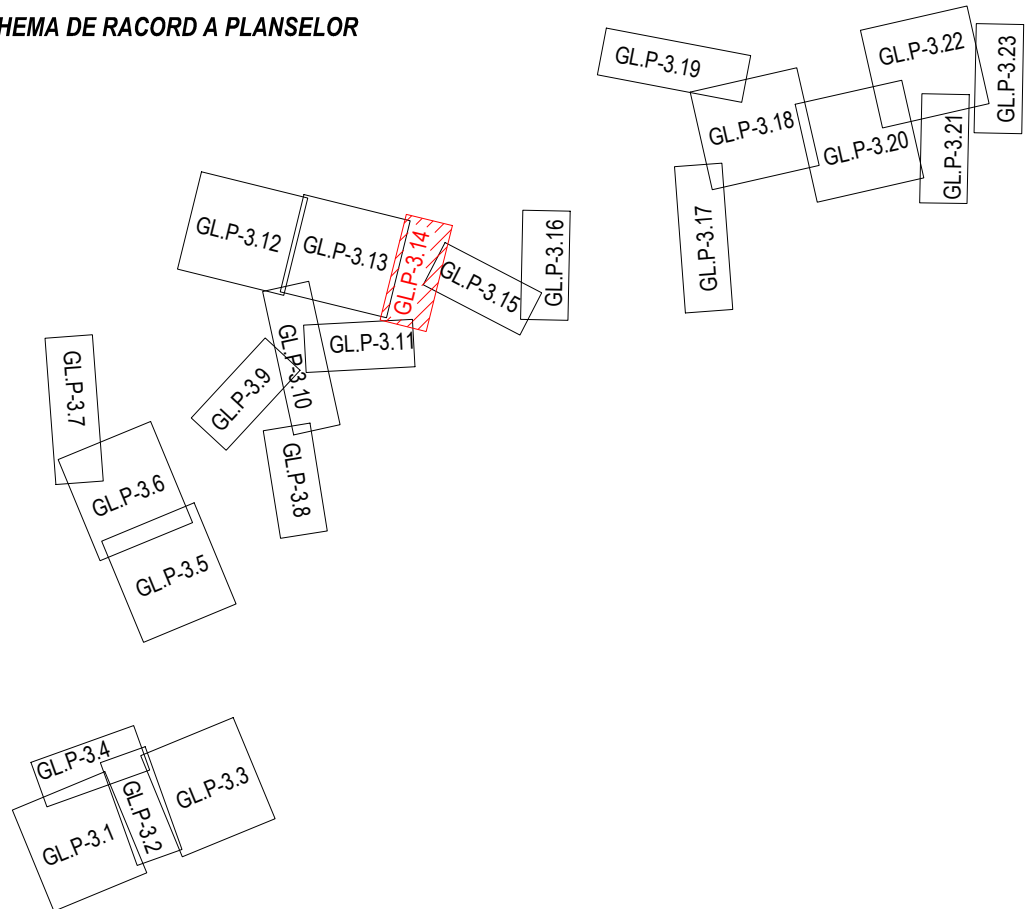

LEGENDA - SITUATIE EXISTENTA

- Retea alimentare cu apa existenta
- Sina Cale ferata
- Linie electrica
- Conducta termoficare
- Conducta gaz
- Podete drum
- Tub pod/ podet
- Zid de sprijin
- Constructii, platforme
- Fund sant
- Limita rigola
- Limita drum
- Parapet metal
- Limita gard din lemn
- Limita gard din metal
- Limita gard din sarma
- Limita gard viu
- Liziera pomi
- Mal ape curgatoare
- Platforma acces
- Podet acces
- Talveg
- Beton
- Pamant
- Pieris
- Asfalt


- Borna kilometrica
- Borna hectometrica
- Indicator rutier
- Stalp electric din beton rotund
- Stalp electric metalic
- Stalp electric din beton patrat
- Transformator
- Stalp electric medie tensiune
- Camin vizitare cabluri electrice
- Cruce
- Statuie
- Nuc/Castan
- Copac foioase
- Copac conifere
- Monument al naturii
- Numar postal
- Camin vizitare retea gaz
- Aerisire retea gaz
- Cutie contor gaz
- Camin vizitare retea comunicatii
- Borna cabluri
- Stalp retele comunicatii
- Firida telekom
- Camin vizitare retea termoficare
- Camin retea neidentificata

LEGENDA - SITUATIE PROIECTATA

- Conducta distributie apa potabila - reabilitare
- Camin de vane
- Camin de golire
- Camin de aerisire
- Camin de vane si aerisire
- Camin de vane si golire
- Camin de vane reducere a presiunii
- Hidrant exterior suprateran

Aceasta planșă este proprietatea SC 3B CONSTRUCTION PROJECT SRL. Este interzisă copierea, difuzarea, împrumutarea sau utilizarea în alte scopuri fără permisiunea scrisă a SC 3B CONSTRUCTION PROJECT SRL.

Proiectant general: SC 3B CONSTRUCTION PROJECT SRL		STR. Aleea Corneliu Coposu, NR. 11, parter, camera 3, JUDEȚUL IAȘI, ROMANIA TEL/+40 332.428.024; e-mail: 3bcon.project@gmail.com RO 36910830 J22/57/2017	
Proiectant de specialitate: sc ispro-AL srl Iasi - Vasile Lupu 106A J22/570/2017; cui RO37201321; e-mail: isproalst@gmail.com		Beneficiar: COMUNA POIANA, JUDEȚUL GALAȚI	Proiect nr.: 107 / 2022
Adresa amplasament LOCALITĂȚILE POIANA ȘI VIȘINA, COMUNA POIANA			
SPECIFICATIE	NUMELE	SEMNATURA	SCARA: 1:500
SEF PROIECT	Dr. ing. Bodoga Ștefan		Titlu proiect: "MODERNIZARE ȘI EXTINDERE REȚEA DE ALIMENTARE CU APĂ ÎN COMUNA POIANA, JUDEȚUL GALAȚI"
PROIECTAT	ing. Bulai Catalin		
DESENAT	ing. Fortu Claudiu		
APROBAT	ing. Bulai Catalin		DATA: 10.2022
Titlu planșă: Plan de situatie detaliu retea alimentare cu apa - Comuna Poiana, județul Galați -			Faza: S.F.
			Planșă nr.: GL.P-3.14

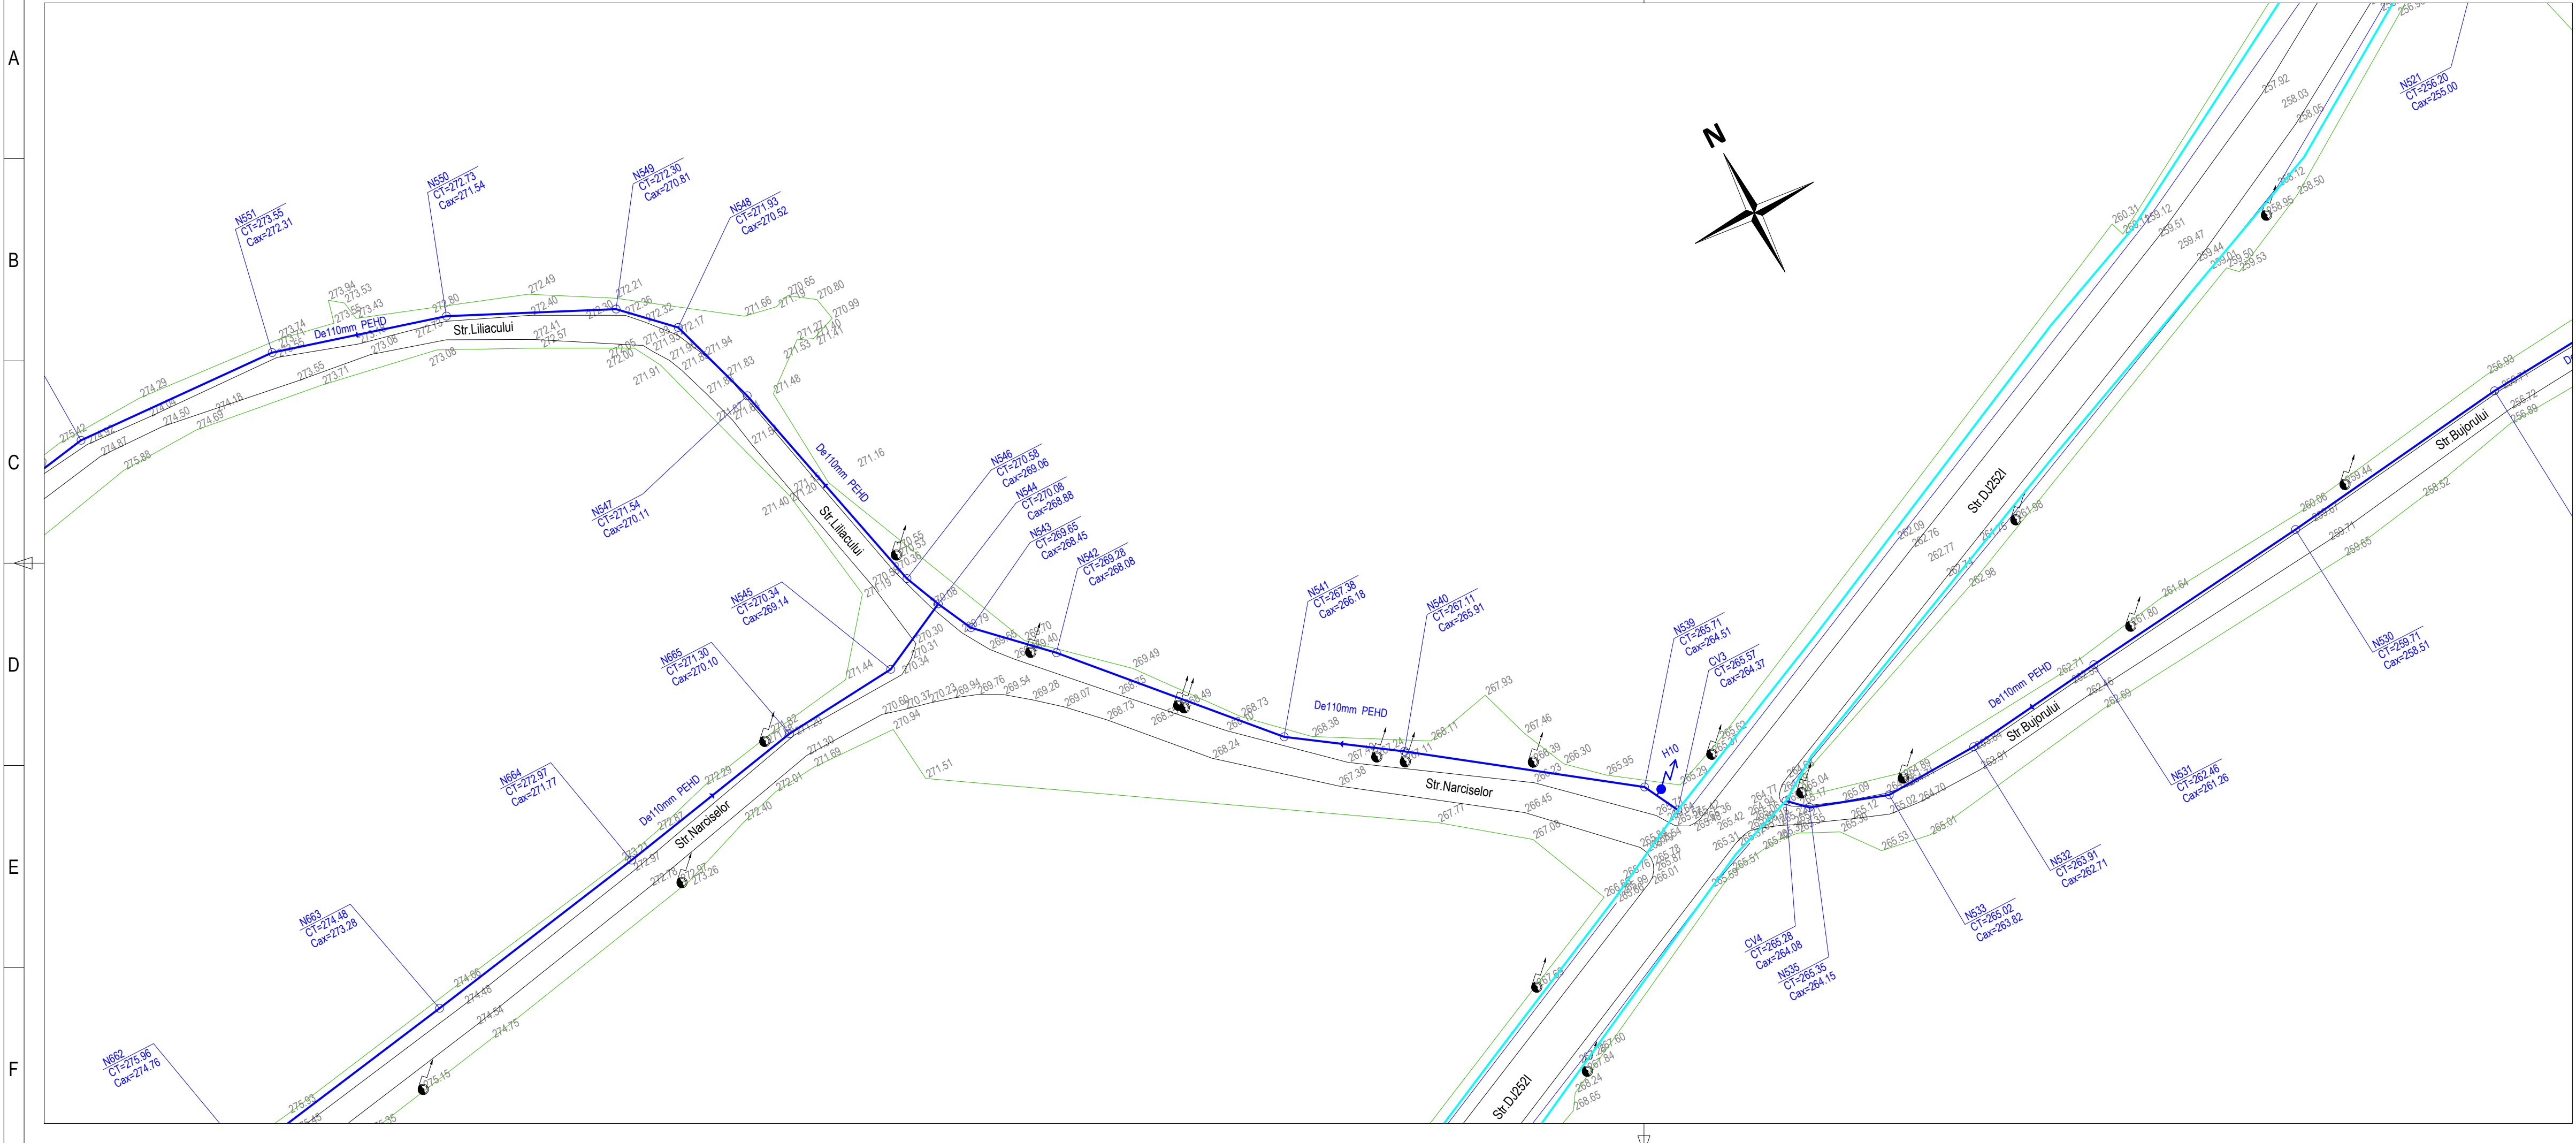

SCHEMA DE RACORD A PLASELOR

LEGENDA - SITUATIE EXISTENTA

	Retea alimentare cu apa existenta
	Sina Cale ferata
	Linie electrica
	Conducta termoficare
	Conducta gaz
	Podete drum
	Tub pod/ podet
	Zid de sprijin
	Constructii, platforme
	Fund sant
	Limita rigola
	Limita drum
	Parapet metal
	Limita gard din lemn
	Limita gard din metal
	Limita gard din sarma
	Limita gard viu
	Liziera pomi
	Mal ape curgatoare
	Platforma acces
	Podet acces
	Talveg
	Beton
	Pamant
	Pieris
	Asfalt

LEGENDA - SITUATIE PROIECTATA

	Conducta distributie apa potabila - reabilitare
	Camin de vane
	Camin de golire
	Camin de aerisire
	Camin de vane si aerisire
	Camin de vane si golire
	Camin de vane reducere a presiunii
	Hidrant exterior supraterran

Aceasta planşa este proprietatea SC 3B CONSTRUCTION PROJECT SRL. Este interzisă copierea, difuzarea, împrumutarea sau utilizarea în alte scopuri fără permisiunea scrisă a SC 3B CONSTRUCTION PROJECT SRL.

3B

 
PROJECT



CONSTRUCTION PROJECT SRL

Proiectant general:

SC 3B CONSTRUCTION PROJECT SRL

STR. Aleea Corneliu Coposu, NR. 11, parter, camera 3,
JUDEȚUL IAȘI, ROMANIA
TEL/+40 332.428.024; e-mail: 3bcon.project@gmail.com
RO 36910830 J22/57/2017

Proiectant de specialitate: sc ispro-AL srl Iasi - Vasile Lupu 106A J22/570/2017; cui RO37201321; e-mail: isproalst@gmail.com			Beneficiar: COMUNA POIANA, JUDEȚUL GALAȚI Adresa amplasament LOCALITĂȚILE POIANA ȘI VIȘINA, COMUNA POIANA	Proiect nr. 107 / 2022	
SPECIFICAȚIE SEF PROIECT PROIECTAT DESENAT APROBAT	NUMELE Dr. ing. Bodoga Ștefan ing. Bulai Catalin ing. Fortu Claudiu ing. Bulai Catalin	SEMNATURA    	SCARA: 1:500 DATA: 10.2022	Tитуl proiect: "MODERNIZARE ȘI EXTINDERE REȚEA DE ALIMENTARE CU APĂ ÎN COMUNA POIANA, JUDEȚUL GALAȚI" Tитуl planșă: Plan de situație detaliu rețea alimentară cu apă - Comuna Poiana, județul Galați -	Faza: S.F. Planșa nr. GL.P-3.15

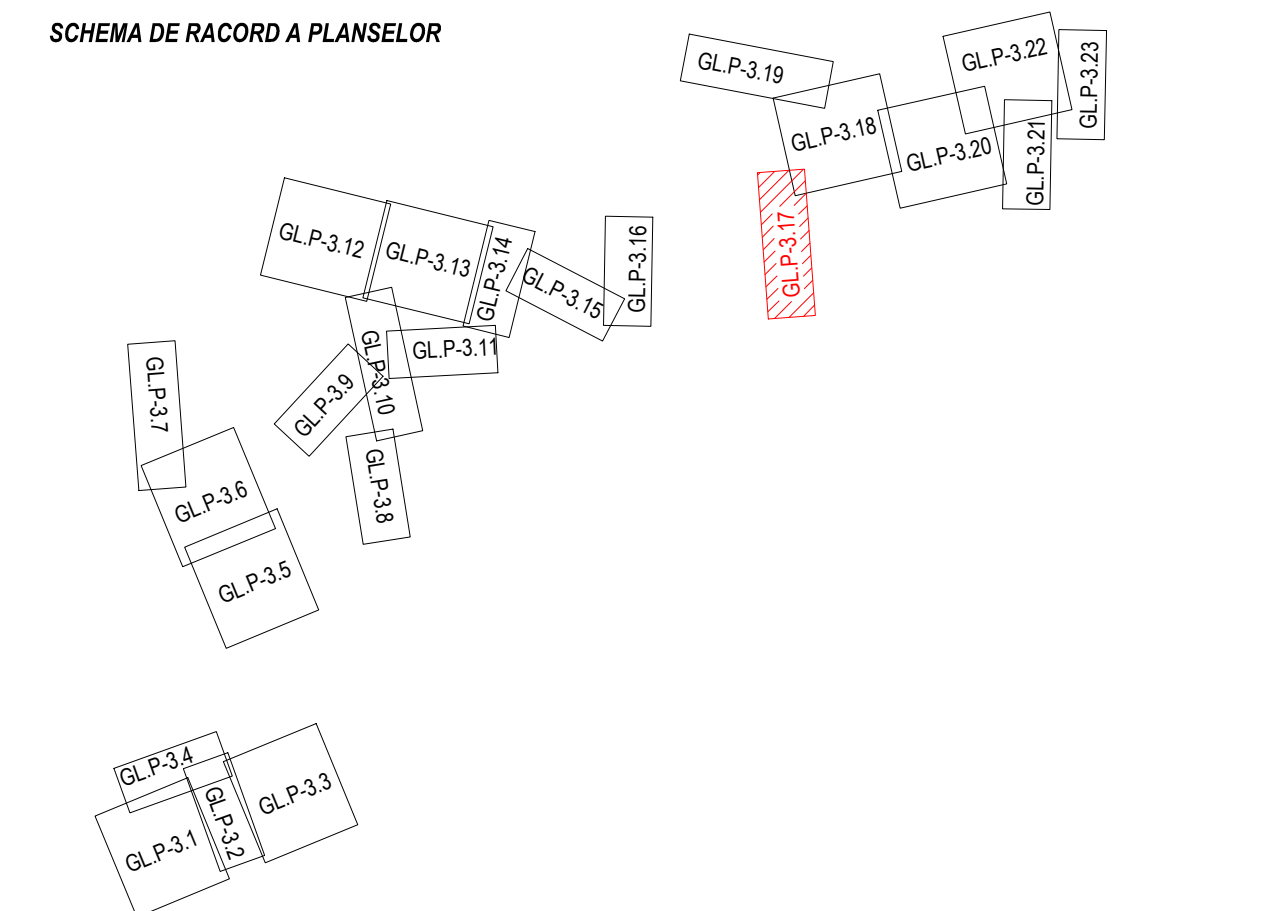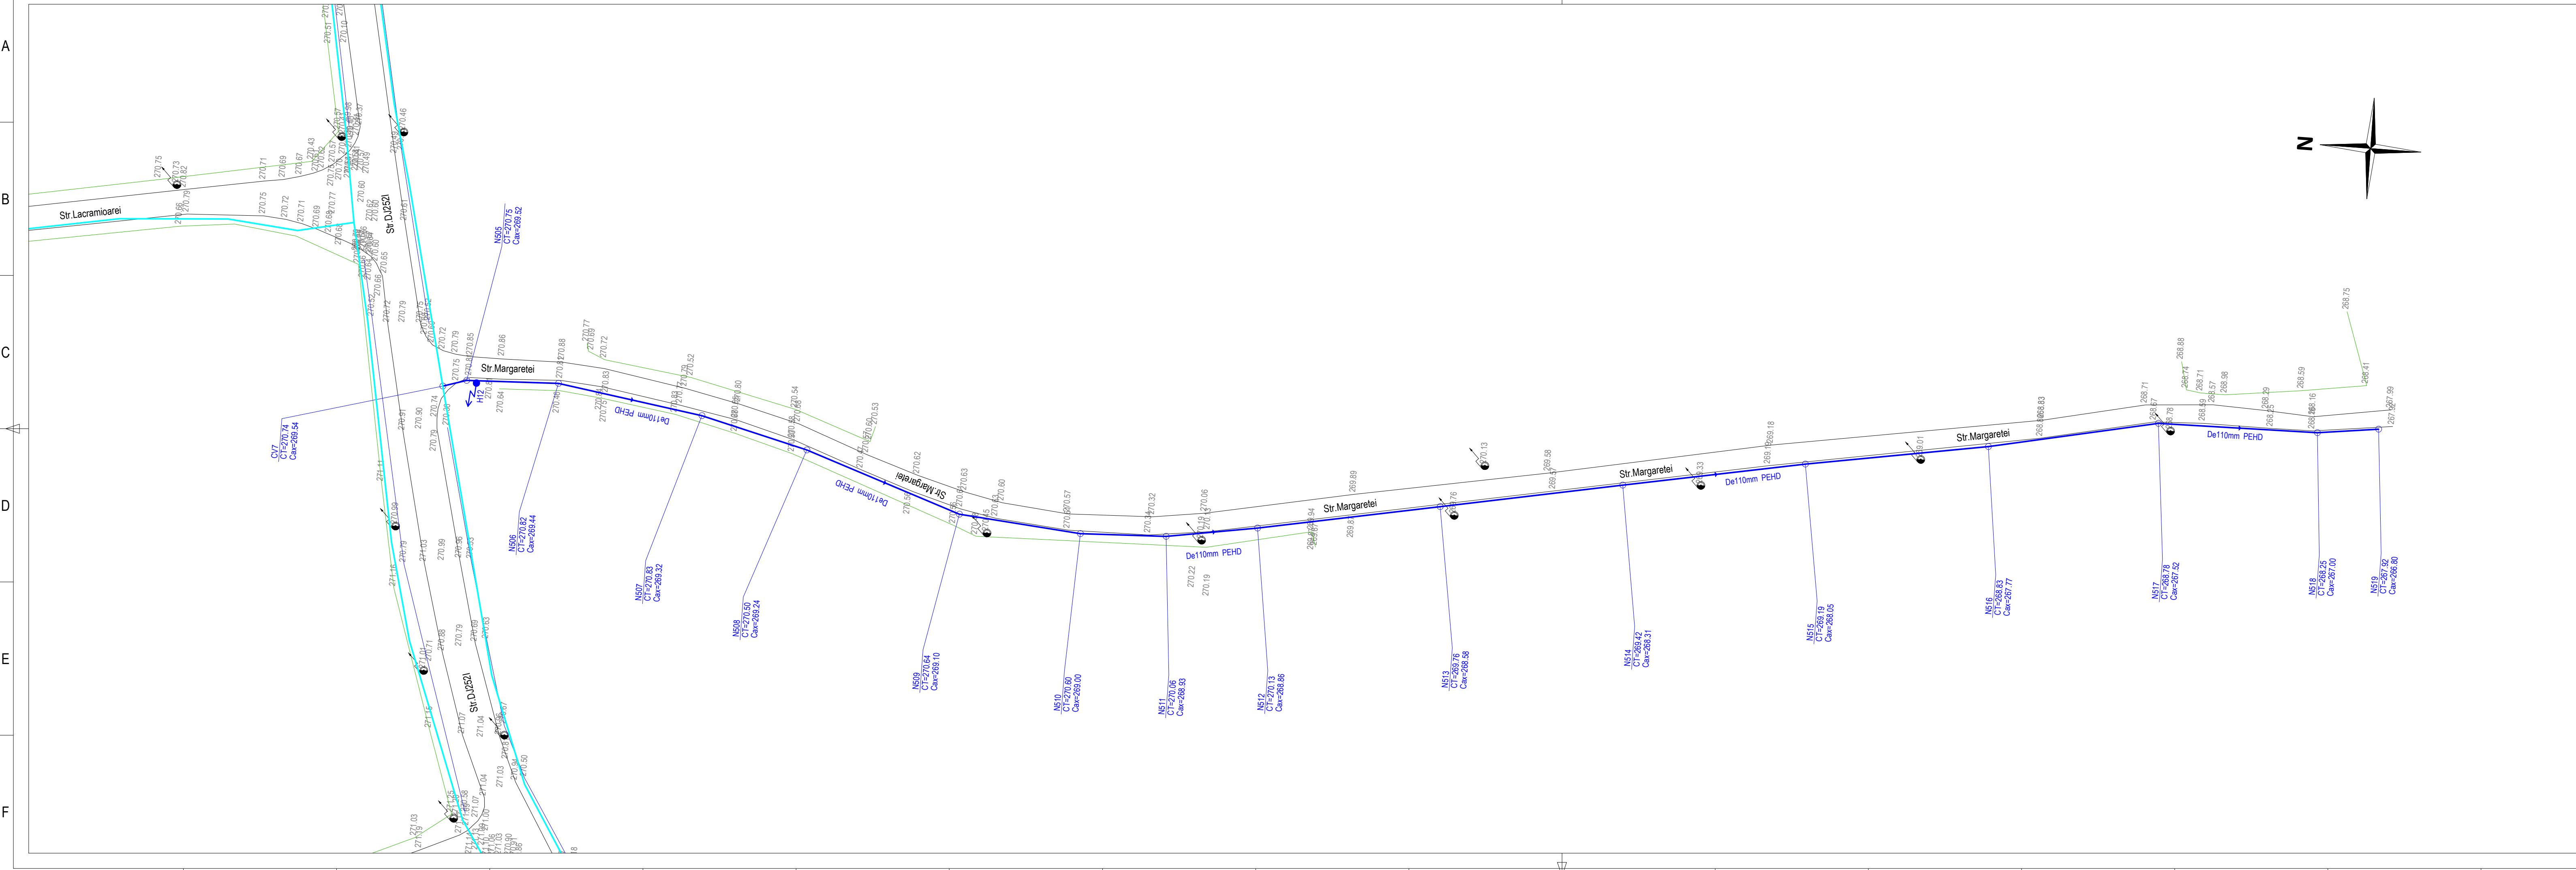

- LEGENDA - SITUATIE EXISTENTA**

 - Retea alimentatare cu apa existenta
 - Sina Cale ferata
 - Linie electrica
 - Conducta termoficare
 - Conducta gaz
 - Podete drum
 - Tub pod/ podet
 - Zid de sprijin
 - Constructii, platforme
 - Fund sant
 - Limita rigola
 - Parapet metal
 - Limita gard din lemn
 - Limita gard din metal
 - Limita gard din sarma
 - Limita gard viu
 - Liziera pomi
 - Mal ape curgatoare
 - Platforma acces
 - Talveg
 - Beton (Bt.)
 - Pamant (Pmt.)
 - Pieris (Ptrs.)
 - Asfalt (As.)
- LEGENDA - SITUATIE PROIECTATA**

 - Conducta distributie apa potabila - reabilitare
 - CV xx
 - Camin de vane
 - CS xx
 - Camin de golire
 - CA xx
 - Camin de aerisire
 - CVA xx
 - Camin de vane si aerisire
 - CVG xx
 - Camin de vane si golire
 - PRV xx
 - Camin de vane reducere a presiunii
 - Hxxx
 - Hidrant exterior suprateran
- LEGENDA - SITUATIE EXISTENTA**

 - Borna kilometrica
 - Sina Cale ferata
 - Indicator rutier
 - Stalp electric din beton rotund
 - Stalp electric din beton patrat
 - Transformator
 - Stalp electric medie tensiune
 - Camin vizitare cabluri electrice
 - Cruce
 - Statue
 - Nuc/Castan
 - Copac foioase
 - Copac conifere
 - Monument al naturii
 - Numar postal
 - Camin vizitare retea gaz
 - Aerisire retea gaz
 - Cutie contor gaz
 - Camin vizitare retea comunicatii
 - Borna cabluri
 - Stalp retele comunicatii
 - Firida telekom
 - Camin vizitare retea termoficare
 - Camin retea neidentificata

3B

PROJECT

ROMANIA

sc ispro-AL srl

Iasi - Vasile Lupu 106A

J22/57/2017; cpl RO37201321; e-mail: isproalsti@gmail.com

Proiectant general:

SC 3B CONSTRUCTION PROJECT SRL

Proiectant de specialitate:

sc ispro-AL srl

Beneficiar:

COMUNA POIANA, JUDEȚUL GALAȚI

Adresa amplasament

LOCALITĂȚILE POIANA ȘI VIȘINA, COMUNA POIANA

STR. Aleea Corneliu Coposu, NR. 11, parter, camera 3,
JUDEȚUL IASI, ROMANIA
TEL:+40 332 428.024, e-mail: sbcon.project@gmail.com
RO 36910830 J22/57/2017

Proiect nr.: 107 / 2022

SPECIFICATIE	NUMELE	SEMNATURA	SCARA: 1:500	Titlu proiect: "MODERNIZARE ȘI EXTINDERE REȚEA DE ALIMENTARE CU APA ÎN COMUNA POIANA, JUDEȚUL GALAȚI"	Faza: S.F.
SEF PROIECT	Dr. ing. Bodoga Ștefan				
PROIECTAT	ing. Bulai Catalin				
DESENAT	ing. Fortu Claudiu				
APROBAT	ing. Bulai Catalin				

DATA: 10.2022

Titlu plan: Plan de situatie detaliu retea alimentare cu apa - Comuna Poiana, județul Galați -

Planșă nr. GL P.3

